
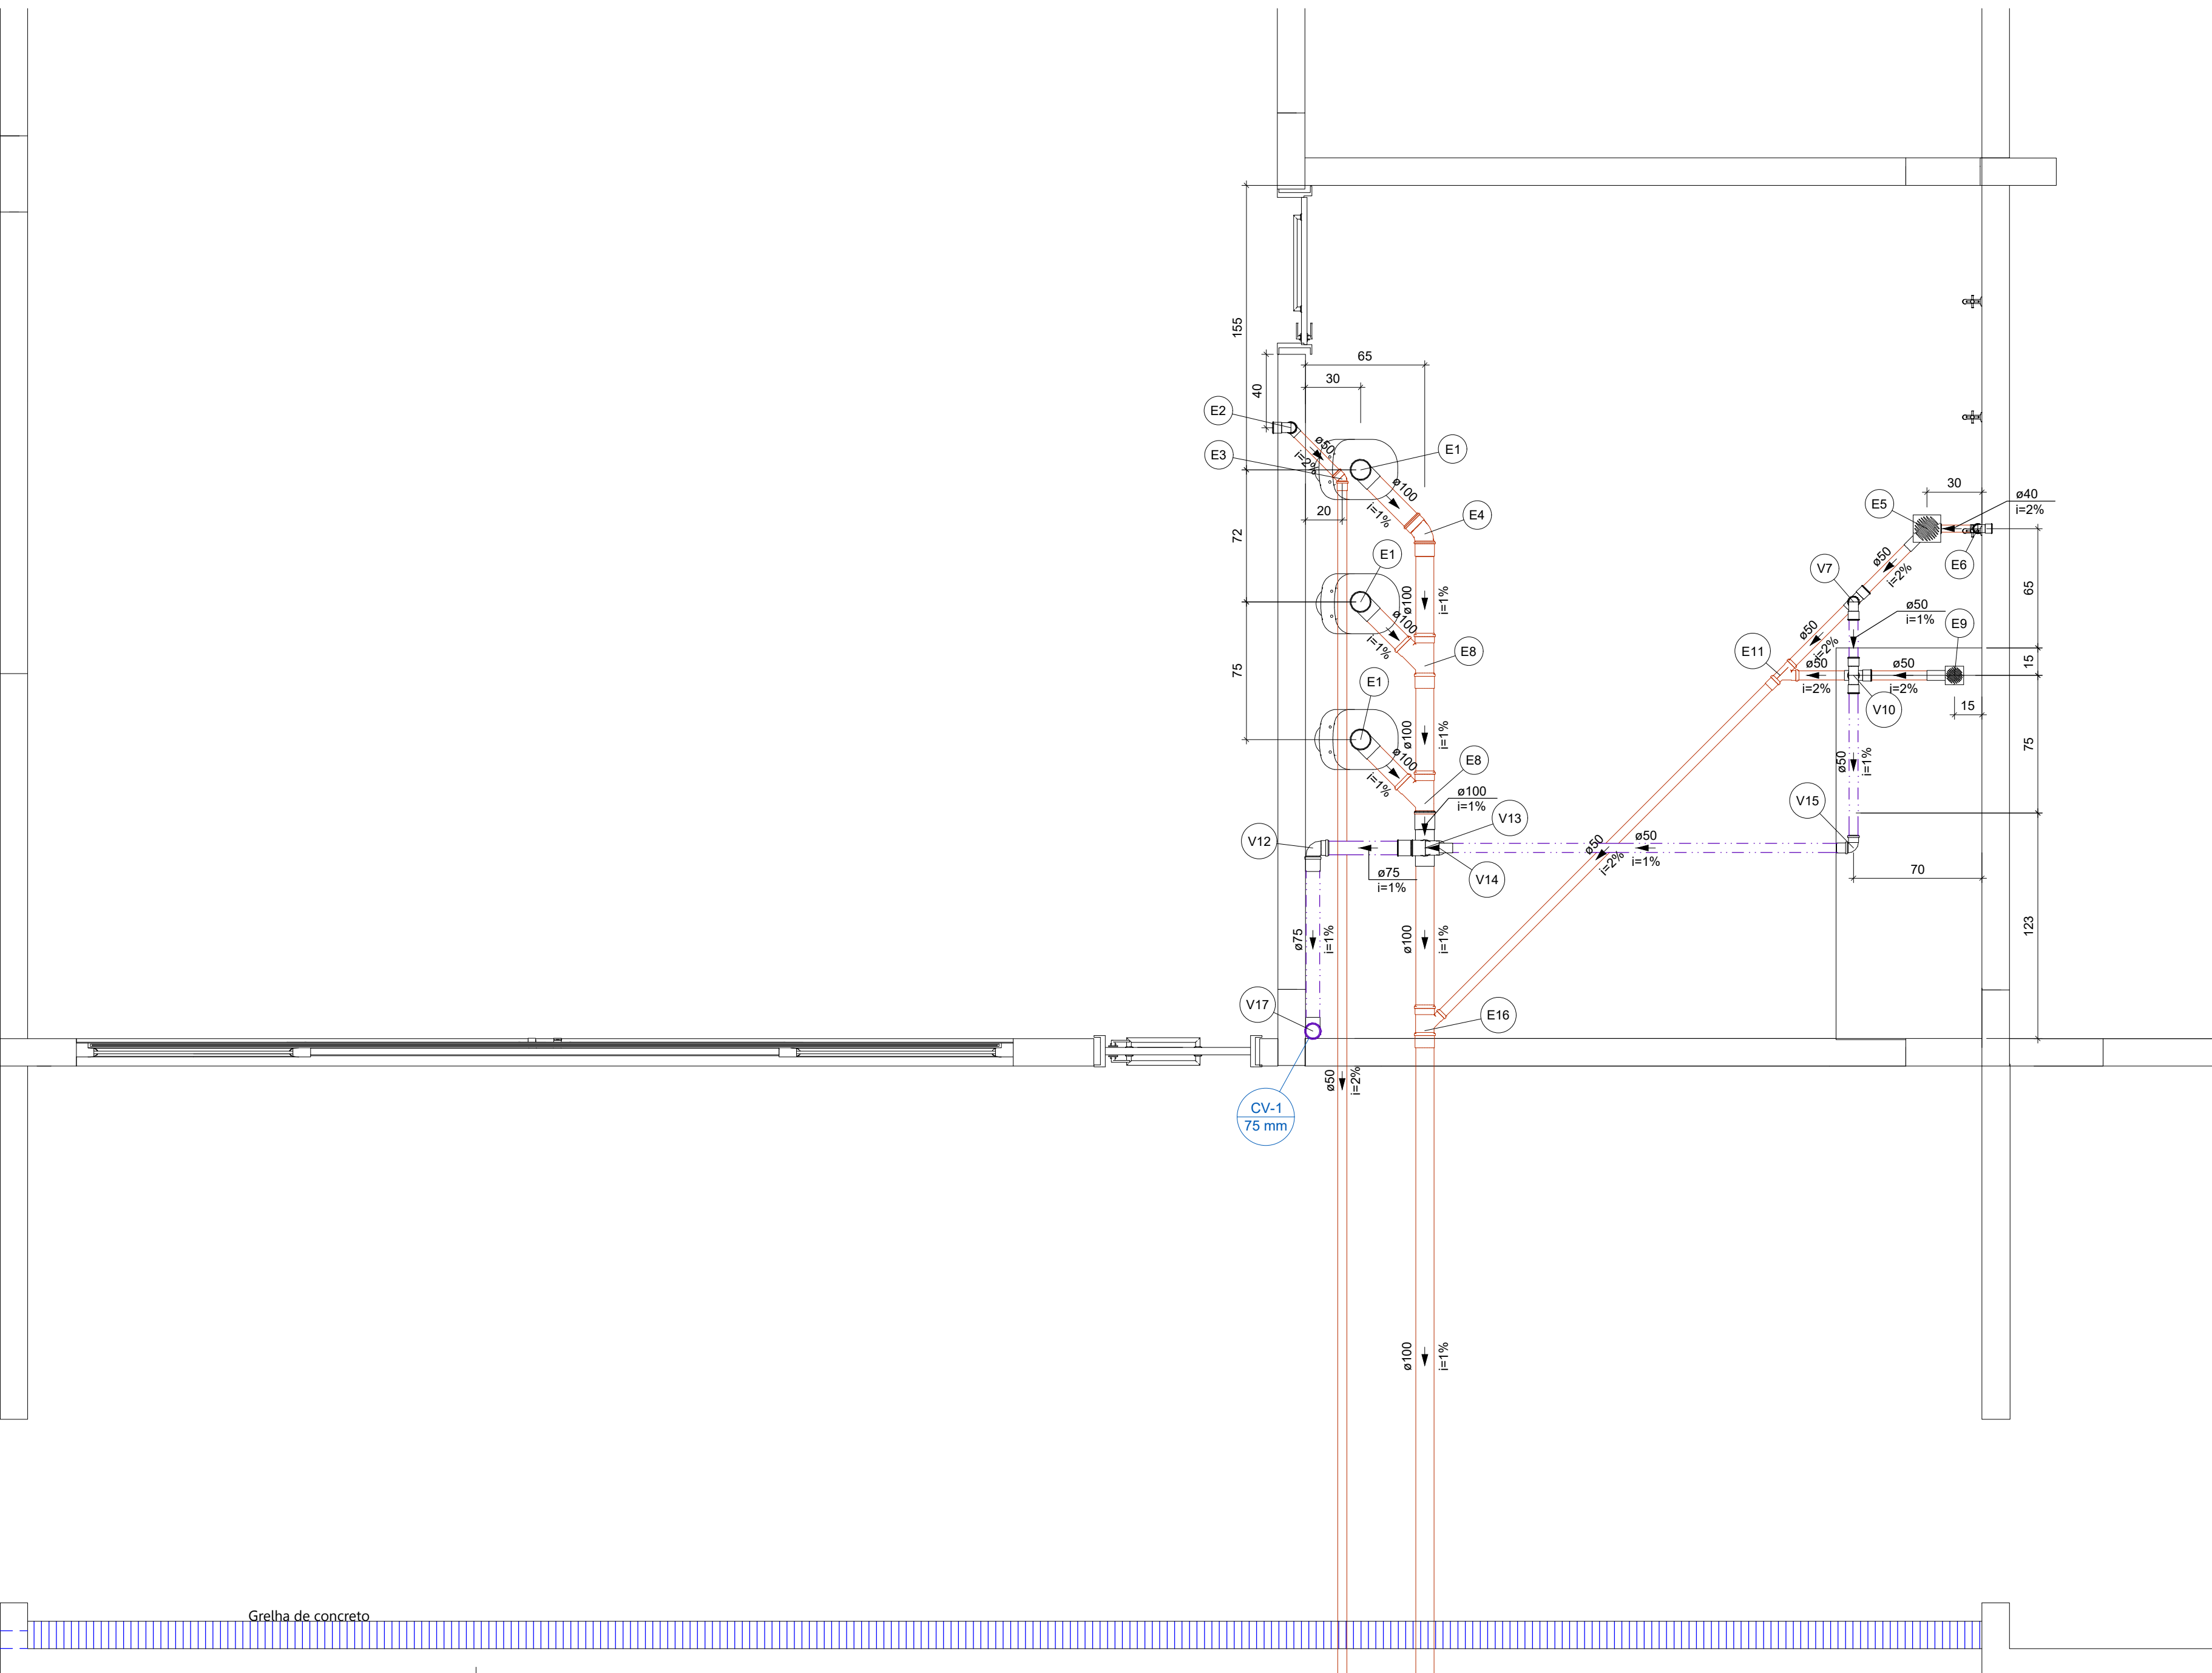


PLANTA BAIXA DE DETALHE DE ESGOTO - BANHEIROS

Escala 1:25

CORTE ESQUEMÁTICO DAS COLUNAS DE VENTILAÇÃO


Escala 1:25

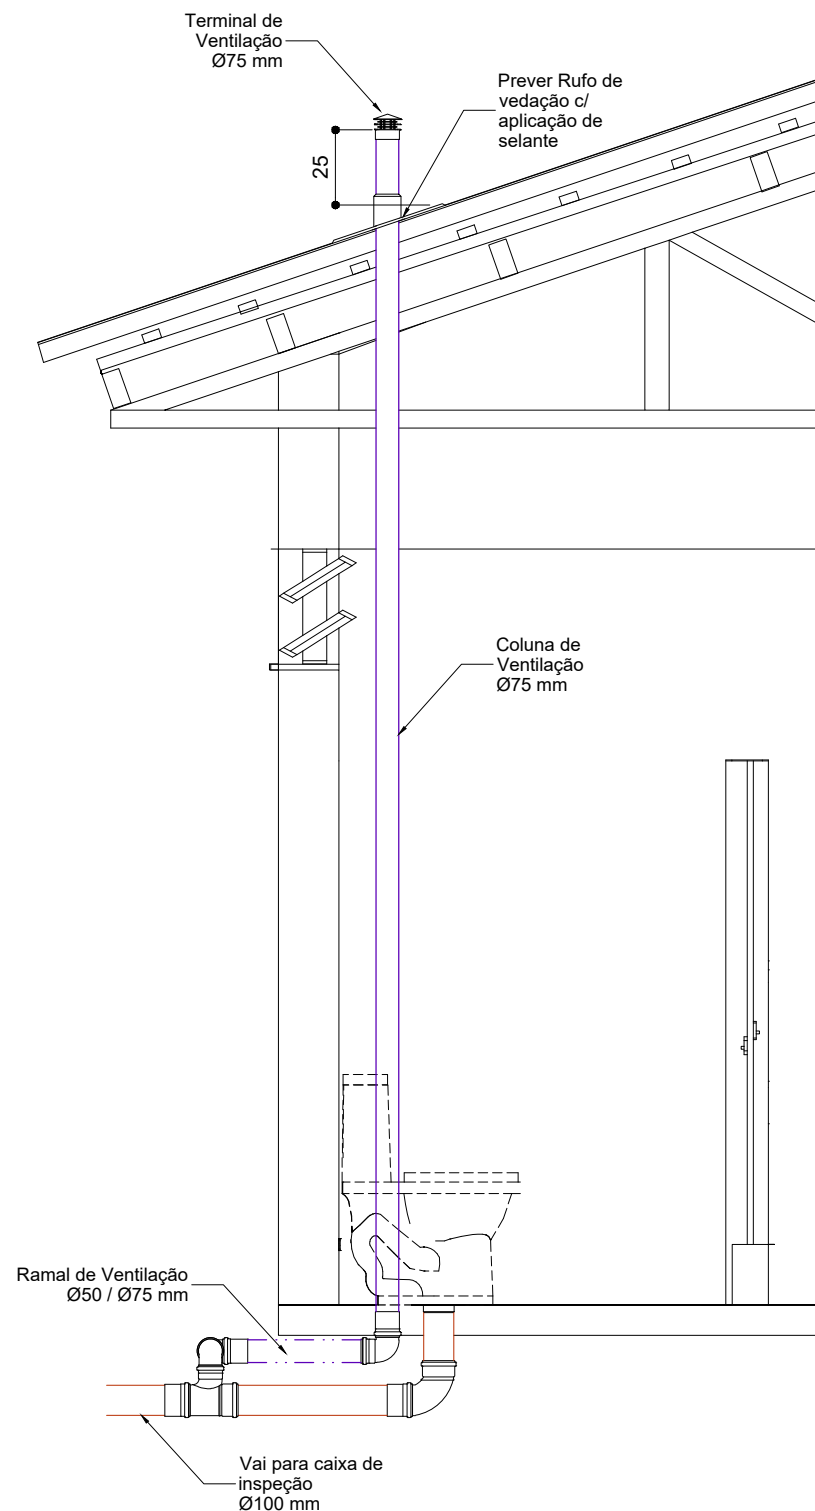

| Legenda de condutos - TÉRREO |                                                      |      |
|------------------------------|------------------------------------------------------|------|
| Esgoto                       |                                                      |      |
| Ventilação                   |                                                      |      |
| Legenda de peças - TÉRREO    |                                                      |      |
| PVC Esgoto                   | Anel de borracha 100mm - 4"                          | 1pc  |
|                              | Joelho 90 100 mm                                     | 1pc  |
|                              | Vedação p/ saída de vaso sanitário 100 mm            | 1pc  |
|                              | PVC Acessórios                                       |      |
|                              | Sifão de copo p/ pia e lavatório 1" - 2"             | 1pc  |
| PVC Esgoto                   | Anel de borracha 50mm - 2"                           | 2pc  |
|                              | Joelho 90 50 mm                                      | 2pc  |
|                              | Tubo rígido c/ ponta lisa 50 mm - 2"                 | 0.6m |
|                              | PVC Acessórios                                       |      |
|                              | Caixa sifonada 150x150x50                            | 1pc  |
| PVC Esgoto                   | Anel de borracha 100mm - 4"                          | 1pc  |
|                              | Joelho 45 50 mm                                      | 1pc  |
|                              | PVC Acessórios                                       |      |
|                              | Caixa sifonada 150x150x50                            | 1pc  |
|                              | PVC Esgoto                                           |      |
| PVC Esgoto                   | Anel de borracha 100mm - 4"                          | 1pc  |
|                              | Joelho 90 c/anel p/ esgoto secundário 40 mm - 1,1/2" | 1pc  |
|                              | Tubo rígido c/ ponta lisa 40 mm                      | 0.6m |
|                              | PVC Acessórios                                       |      |
|                              | Caixa sifonada 100x100x50                            | 1pc  |
| PVC Esgoto                   | Anel de borracha 100mm - 4"                          | 1pc  |
|                              | Joelho 90 c/anel p/ esgoto secundário 50 mm - 2"     | 2pc  |
|                              | Junção simples 50 mm - 50 mm                         | 1pc  |
|                              | PVC Acessórios                                       |      |
|                              | Caixa sifonada 100x100x50                            | 1pc  |
| PVC Esgoto                   | Anel de borracha 100mm - 4"                          | 1pc  |
|                              | Joelho 90 100 mm - 50 mm                             | 1pc  |
|                              | Tê sanitário 100 mm - 50 mm                          | 1pc  |
|                              | PVC Esgoto                                           |      |
|                              | Anel de borracha 50mm - 2"                           | 4pc  |
| PVC Esgoto                   | Anel de borracha 50mm - 2"                           | 2pc  |
|                              | Joelho 90 75mm - 3"                                  | 1pc  |
|                              | Joelho 90 75 mm                                      | 1pc  |
|                              | PVC Esgoto                                           |      |
|                              | Anel de borracha 100 mm - 75 mm                      | 2pc  |
| PVC Esgoto                   | Anel de borracha 50mm - 2"                           | 1pc  |
|                              | Redução excêntrica 75 mm - 50 mm                     | 1pc  |
|                              | PVC Esgoto                                           |      |
|                              | Anel de borracha 50mm - 2"                           | 1pc  |
|                              | Joelho 90 50 mm                                      | 1pc  |
| PVC Esgoto                   | Anel de borracha 75mm - 3"                           | 1pc  |
|                              | Joelho 90 75 mm                                      | 1pc  |
|                              | PVC Esgoto                                           |      |
|                              | Anel de borracha 100 mm - 75 mm                      | 2pc  |
|                              | PVC Esgoto                                           |      |
| PVC Esgoto                   | Anel de borracha 50mm - 2"                           | 1pc  |
|                              | Joelho 90 75mm - 3"                                  | 1pc  |
|                              | Joelho 90 75 mm                                      | 1pc  |
|                              | PVC Esgoto                                           |      |
|                              | Anel de borracha 100 mm - 75 mm                      | 2pc  |


PLANTA BAIXA DE DETALHE DA CALHA

Escala 1:50

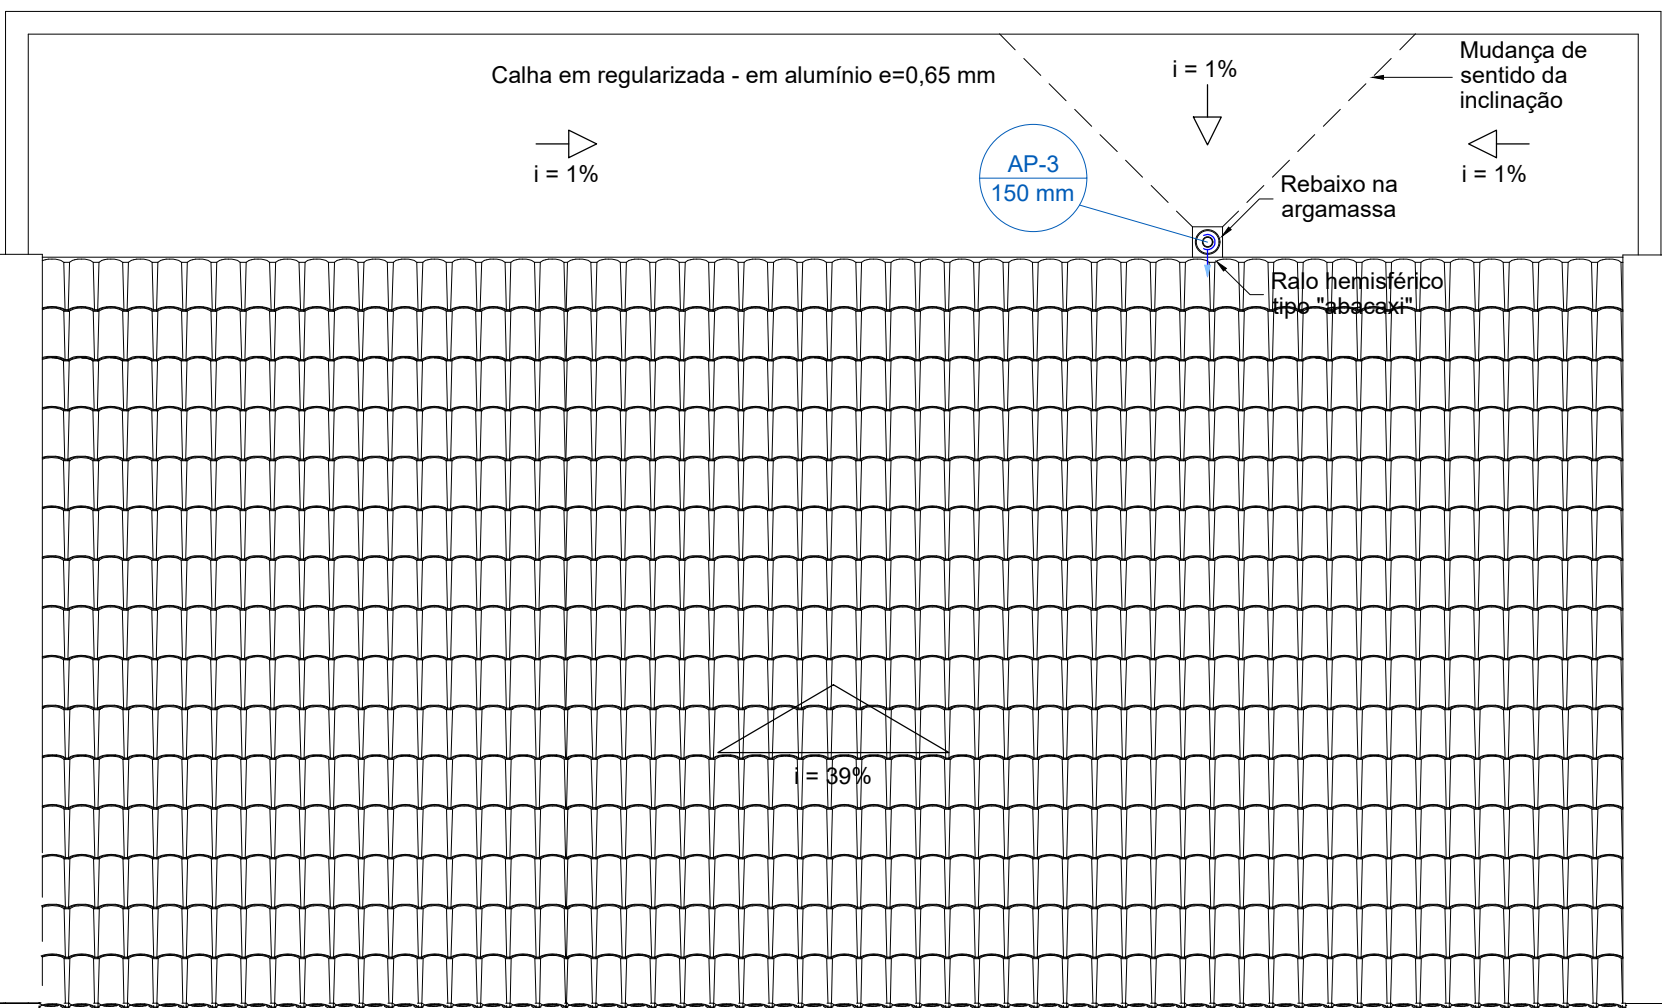


CORTE DE DETALHAMENTO DA CALHA

Escala 1:20

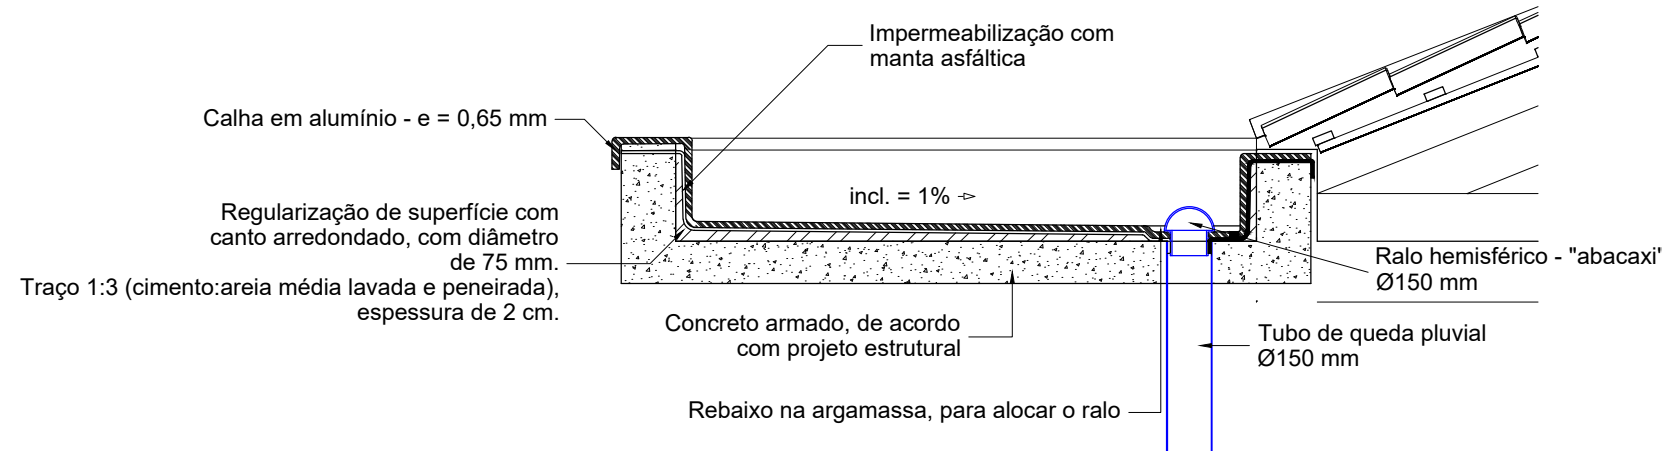

EQUIPE TÉCNICA DO DEPLAN:  
ASAFÉ BOMSON FAGUNDES - ENGENHEIRO CIVIL - CREA 216683  
CARLA VILPATO - ARQUITETA E URBANISTA - CAU 423690-2  
FABIANA KENIA DE AVILA - ARQUITETA E URBANISTA - CAU 481788-4  
JESUÍNO RESOLTO CARPESJANA - ARQUITETA E URBANISTA - CAU 443119-4  
MÁRIA OLIVEIRA - ARQUITETA E URBANISTA - CAU 67121-5  
PEDRO NUNES SANT'ANNA - ENGENHEIRO CIVIL - CREA 52119976-1  
RENATO TREVISAN DUARTE - ENGENHEIRO CIVIL - CREA 57182-0

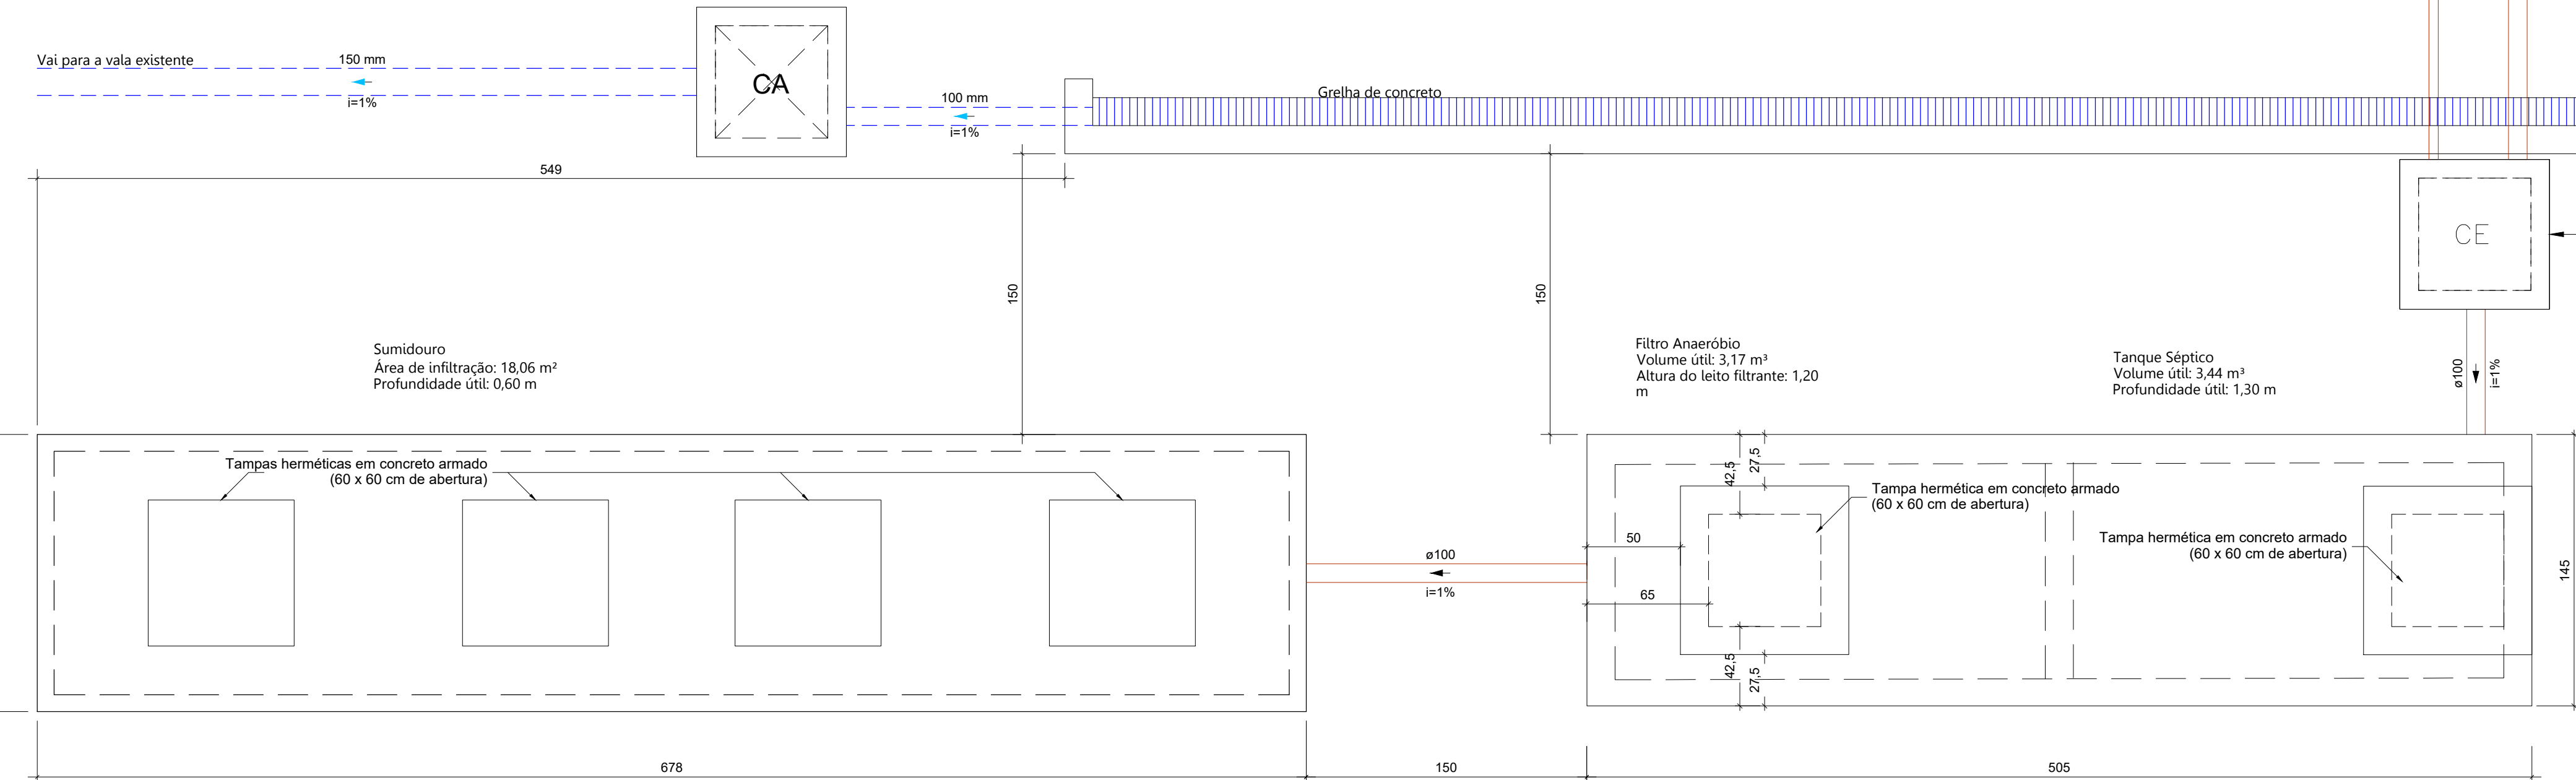

Quando da futura ligação na rede pública, utilizar esta caixa de inspeção para conectar a nova tubulação. Segundo a NBR 8160, deve-se prever outras caixas de inspeção, à jusante desta, a cada 25 metros, no máximo.

ESTADO DO RIO GRANDE DO SUL  
PREFEITURA MUNICIPAL DE IMBÉ  
AVENIDA PARAGUASSU, 1043 - CENTRO - CEP 96.625-000 - IMBÉ - RS  
FONE: 51 3627.2855 - FAX: 51 3627.6206

REFORMA E AMPLIAÇÃO VÔ ROSA

ENDEREÇO DA OBRA: RUA MACHADO DE ASSIS - Nº 99, BARRIO NOVA NORDESTE - IMBÉ RS

ADMINISTRAÇÃO  
2021/2024  
SECRETARIA MUNICIPAL DE FINANÇAS E PLANEJAMENTO ESTRATÉGICO  
DEPLAN  
deplan@imbe.rs.gov.br

MÁRIA DAS GRAÇAS S. DE MATOS  
SECRETARIA DE FINANÇAS E PLANEJAMENTO ESTRATÉGICO  
PORTARIA 199/2024  
PEDRO NUNES SANT'ANNA  
ENGENHEIRO CIVIL  
CREA RS: 52119976-1  
PORTARIA 1491/2022

PROJETO  
PROJETO HIDROSSANITÁRIO  
PLANTA BAIXA DE ESGOTO

ESTAGIÁRIOS:  
PFK

DESENHO:  
PEDRO S.

ESCALA:  
INDICADAS

DATA:  
JUL/2023

ÁREA:  
1185,23 m² (edificação)  
316,87 m² (a construir)

PROJETO:  
5/6