



01 PLANTA BAIXA DE DEMOLIÇÃO/CONSTRUÇÃO
ESC. 1/100

22/09/2024	R00	Emissão inicial	Julio V. Ramos
Data	Revisão	Modificação	Responsável



CÂMARA MUNICIPAL DE
PORTO ALEGRE

PROJETO: **REFORMA DO TÉRREO: TÉRREO GERAL**

RESP. PROJETO: **AVO. Fernando Lacerda Costa (CAU 165 - A27064-6)**
ACAO: Julio V. Ramos

ESCALA: 1:100

ARQUIVO: **SOM**
Revisão 01 - 22/09/2024



DATA: 09/10/2024

ETAPA: EXECUTIVA

PLANTA DEMOLIR / CONSTRUIR

VERSÃO: R00

PRONCHIA: **01**

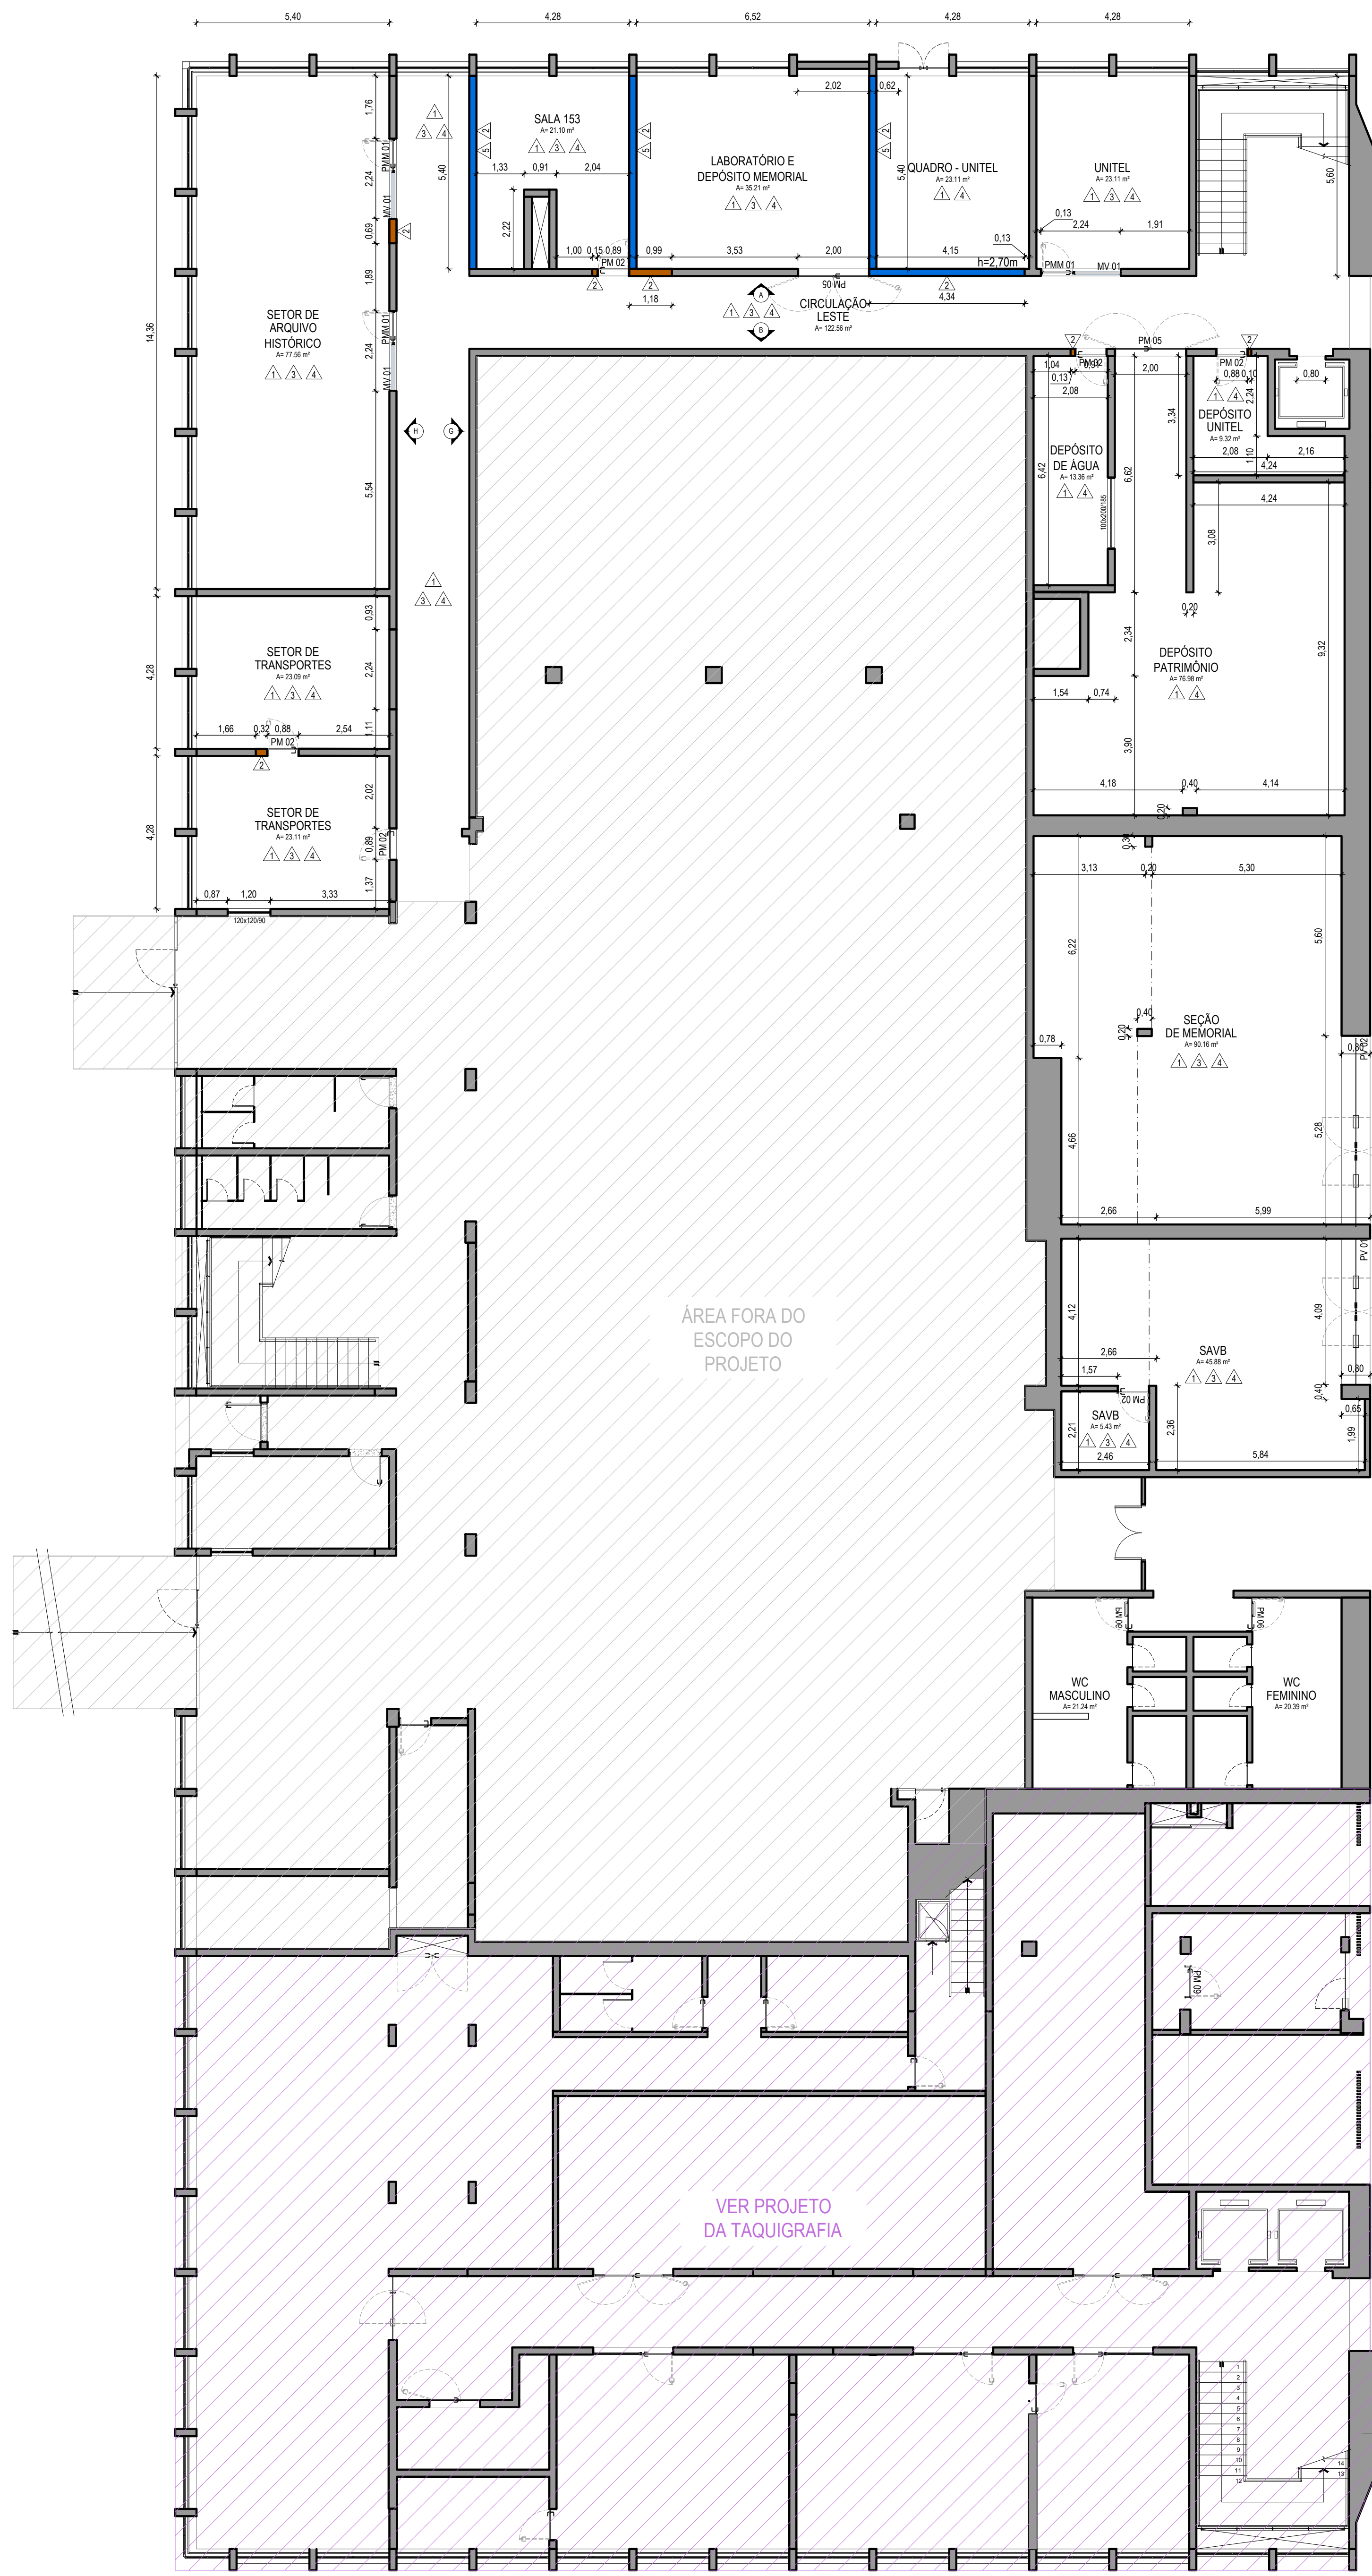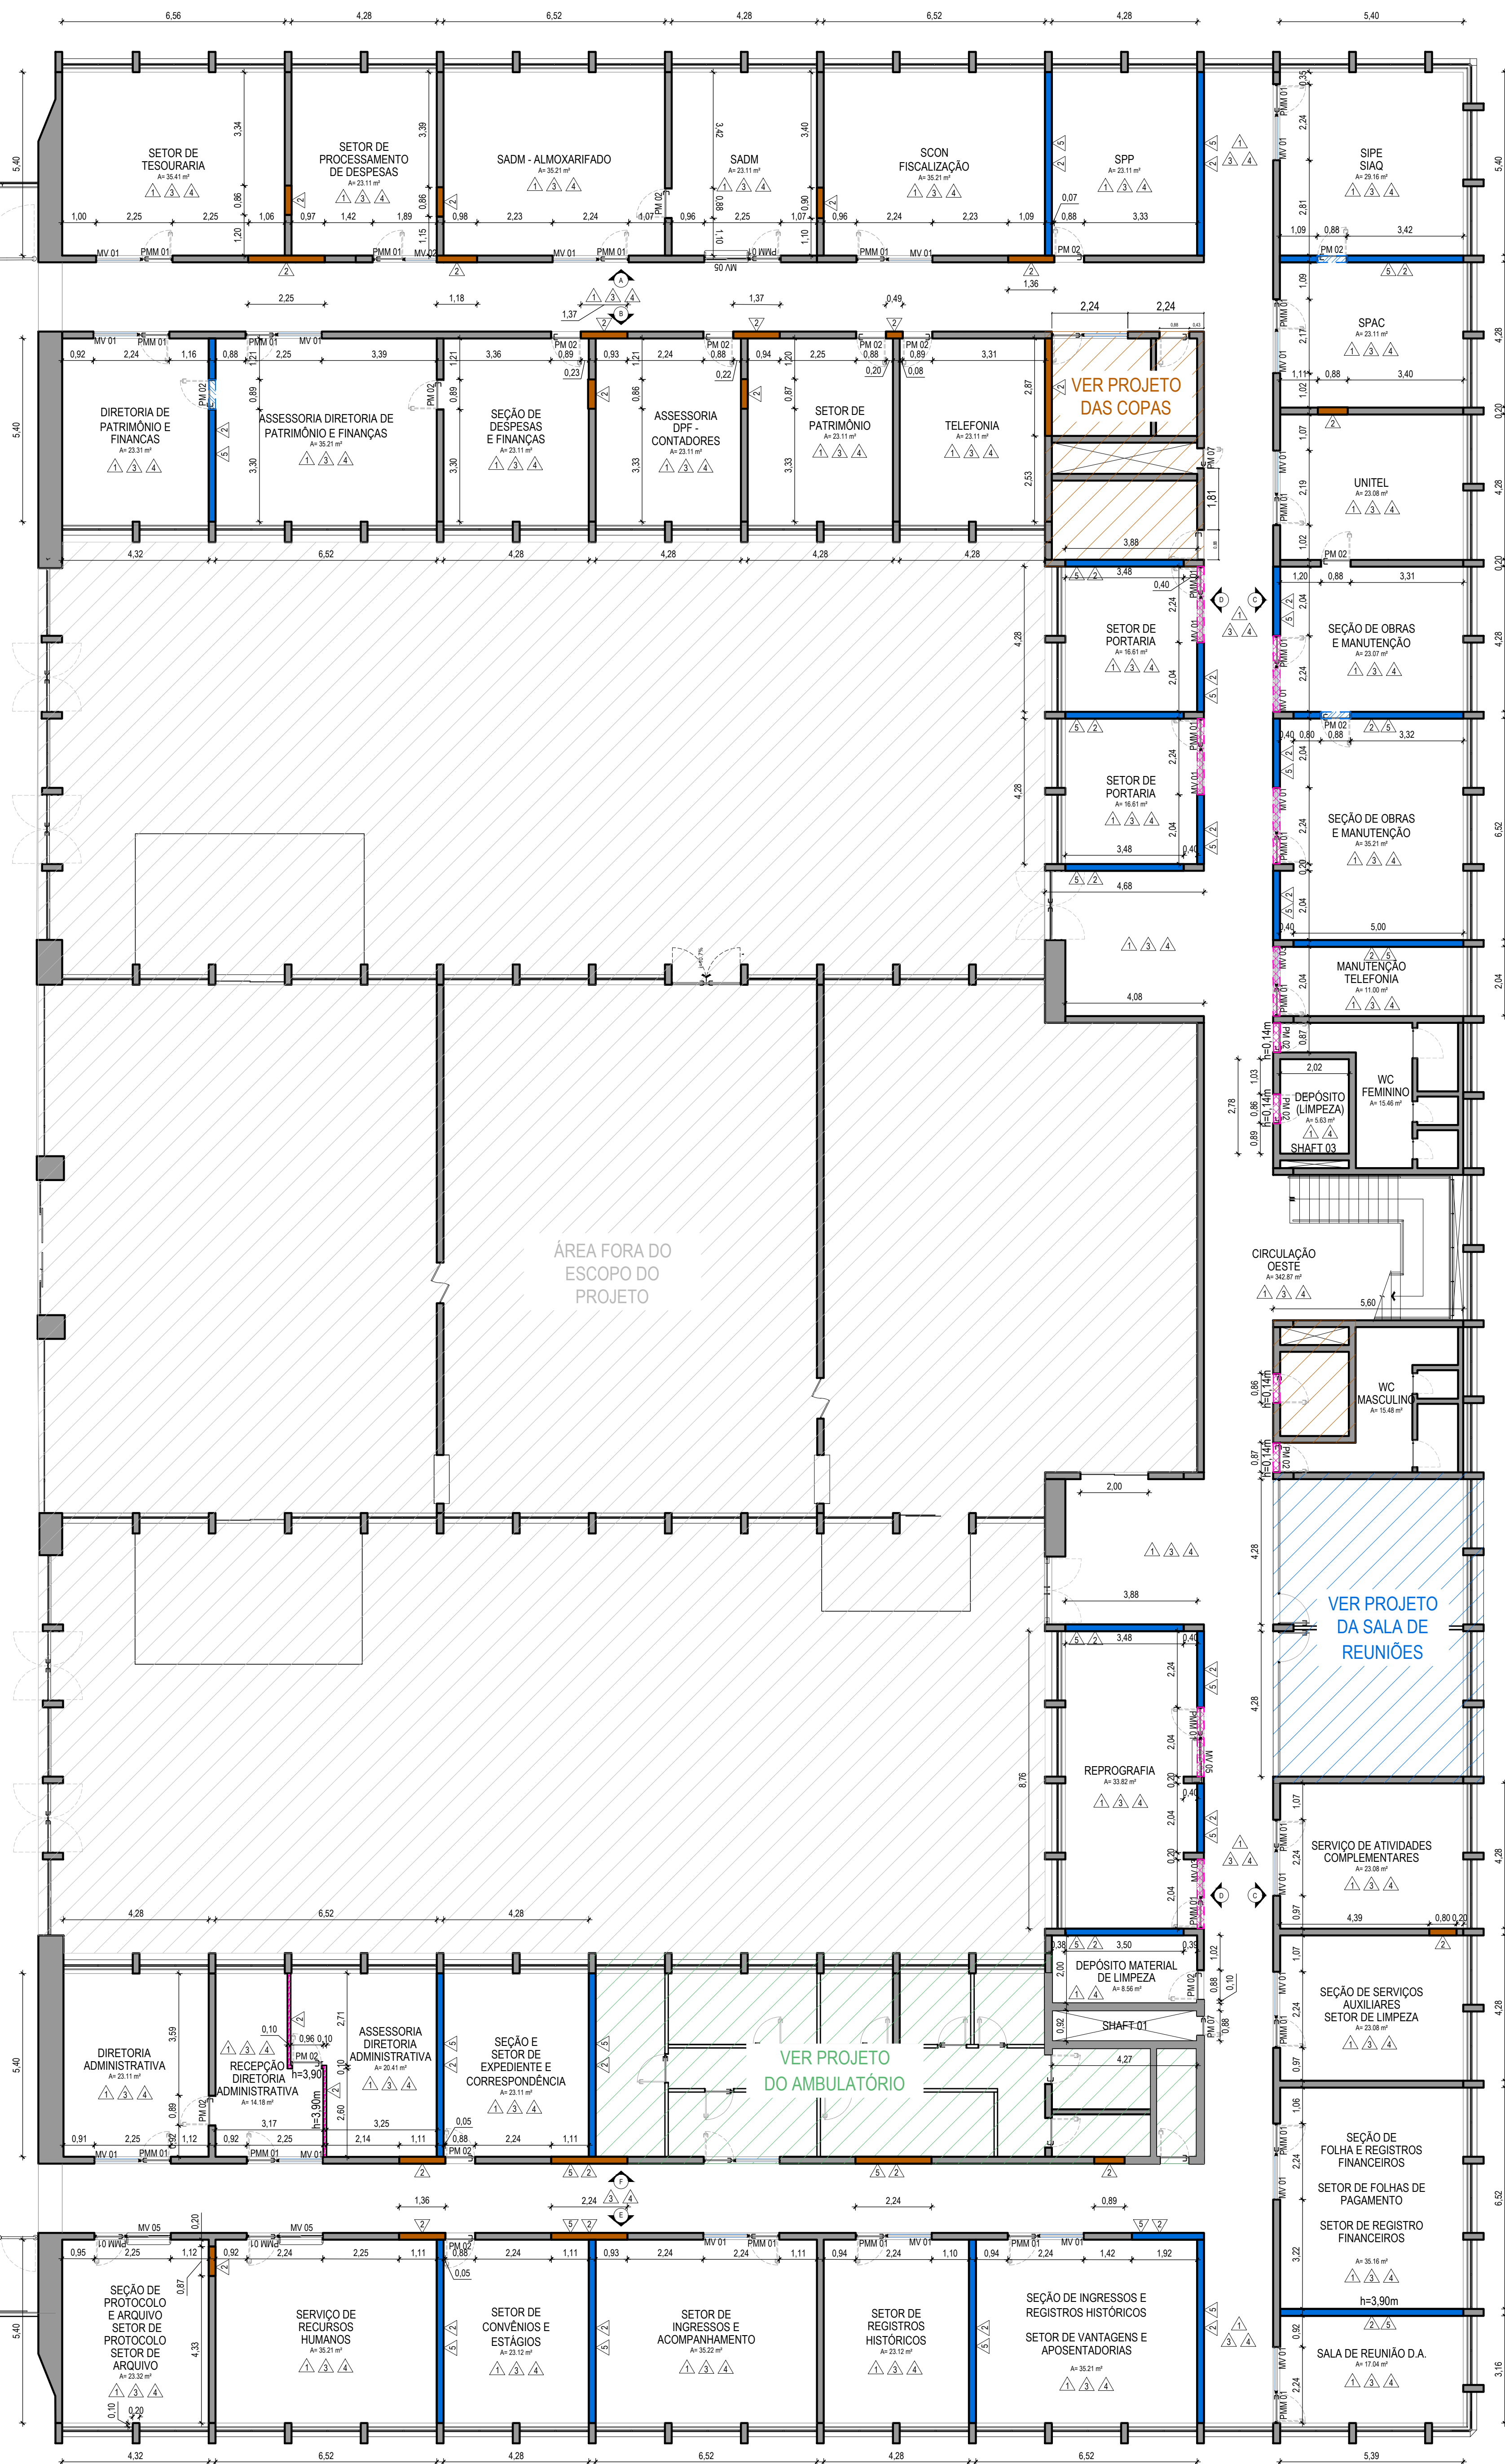

LEGENDA DE PAREDES:

PAREDES A CONSTRUIR

Parede de alvenaria a construir
20cm - Quando não indicada,
considerar a altura de 3,45m

Parede de gesso 10cm
(placa standard) - Quando não
indicada, considerar a altura de 3,45m

Isolamento acústico

Executar verga de concreto armado

Executar fechamento superior em
parede de gesso de 20cm com
isolamento acústico
(placa standard) - Quando não indicado,
considerar a altura de 1,70m

PAREDES EXISTENTES

Parede em alvenaria existente
(nova)

Parede em alvenaria existente
(antiga)

LEGENDA DE REVESTIMENTOS:

preparo da superfície
com lixamento da pintura
existente conforme
especificações técnicas

preparo da superfície das
paredes novas com
selador conforme
especificações técnicas

aplicação de massa
corrida na superfície das
paredes conforme
especificações técnicas

pintura em tinta acrílica
na cor cinza suívil
pergaminho ref.: p208

execução de chapisco e
massa única conforme
especificações técnicas

02 PLANTA BAIXA EXECUTIVA - REFORMA TÉRREO
ESC: 1100

22/09/2024

R00

Emissão inicial

Julio V. Ramos

Date

Revisão

Modificação

Responsável

CÂMARA MUNICIPAL DE PORTO ALEGRE

PROJETO:

REFORMA DO TÉRREO: TÉRREO GERAL

RESP. PROJETO:

ARQ. Fernando Lazzari Costa | CAU RS - A07896-6
ACAD. Julio V. Ramos

ESCALA:

1:100

ARQUITO:

Reformado do Terreo, 02 R00, R00.dwg

DATA:

10/10/2024

SOM

SEÇÃO DE OBRAS E MANUTENÇÃO

ETAPA: EXECUTIVA


PLANTA EXECUTIVA

VERSÃO:

R00


PRÓXIMA:

02

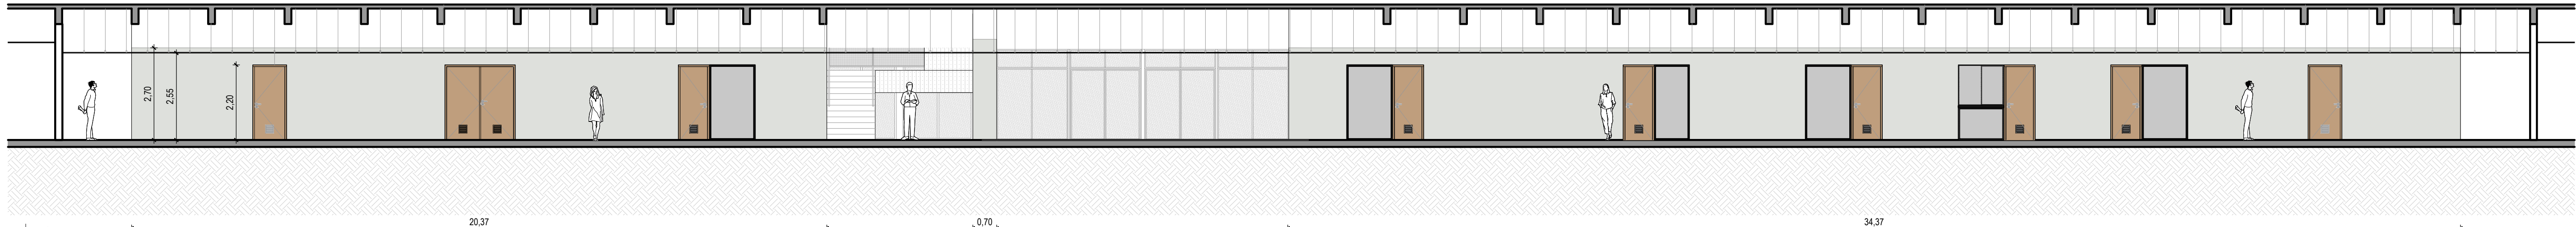


03 VISTA A

ESC. 1/100

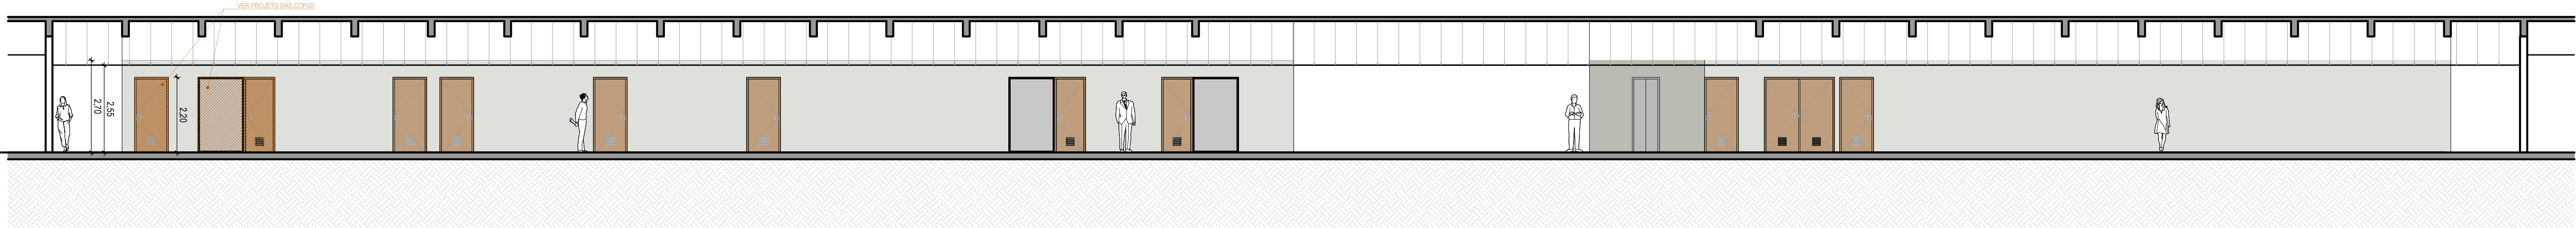


04 VISTA B

ESC. 1/100

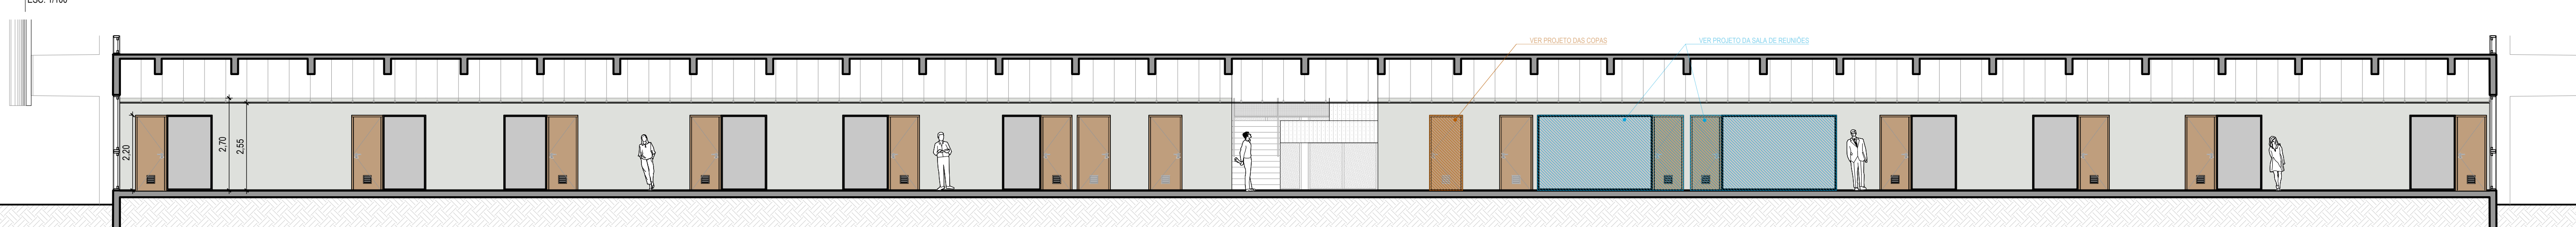


05 VISTA C

ESC. 1/100

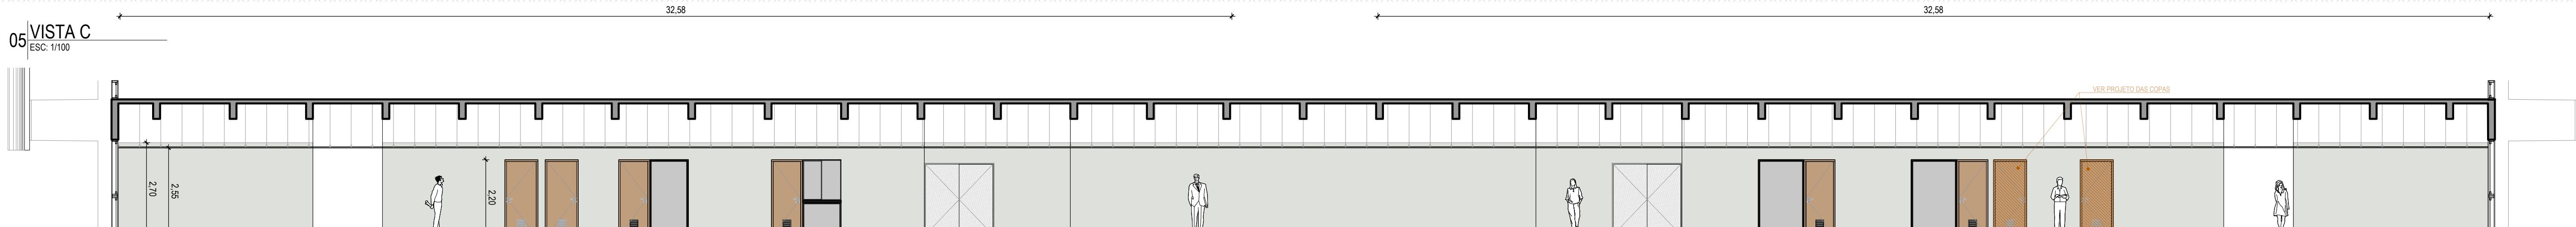


06 VISTA D

ESC. 1/100

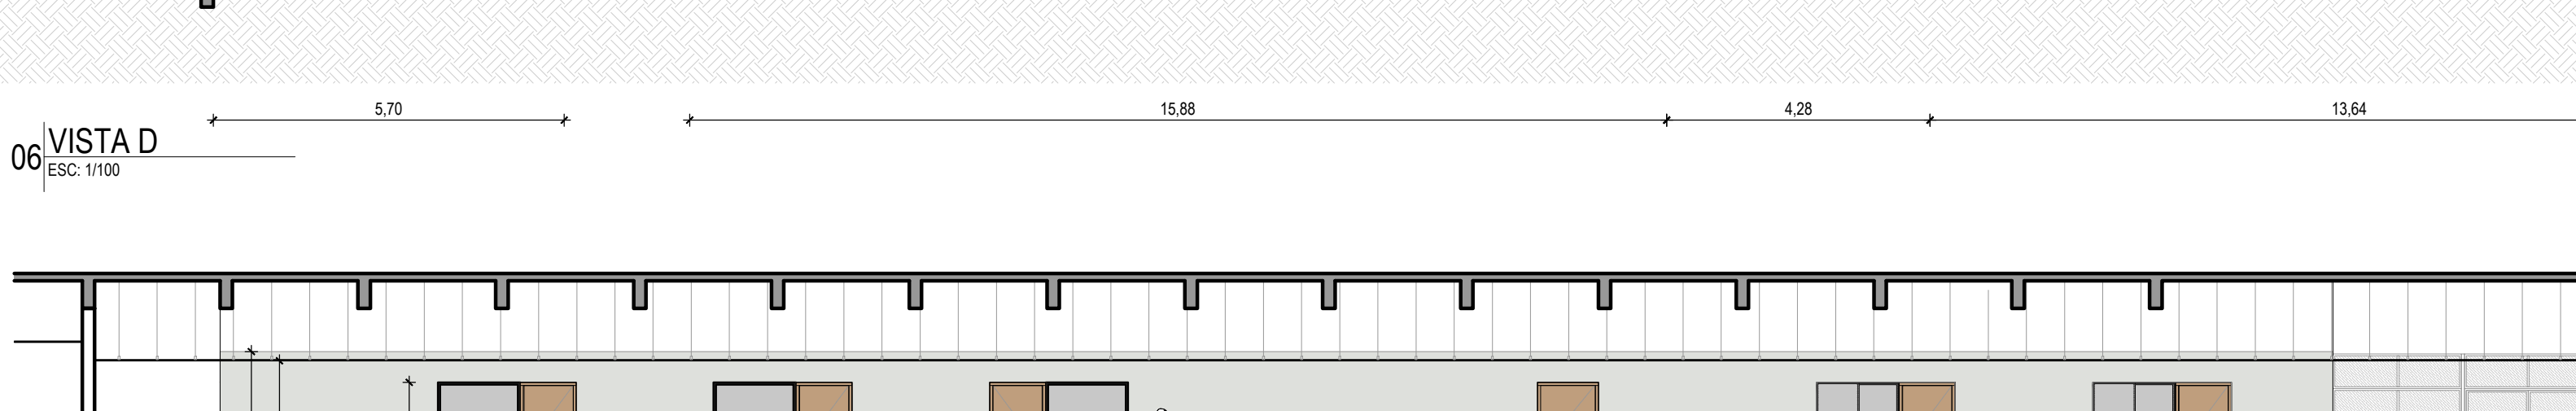


07 VISTA E

ESC. 1/100

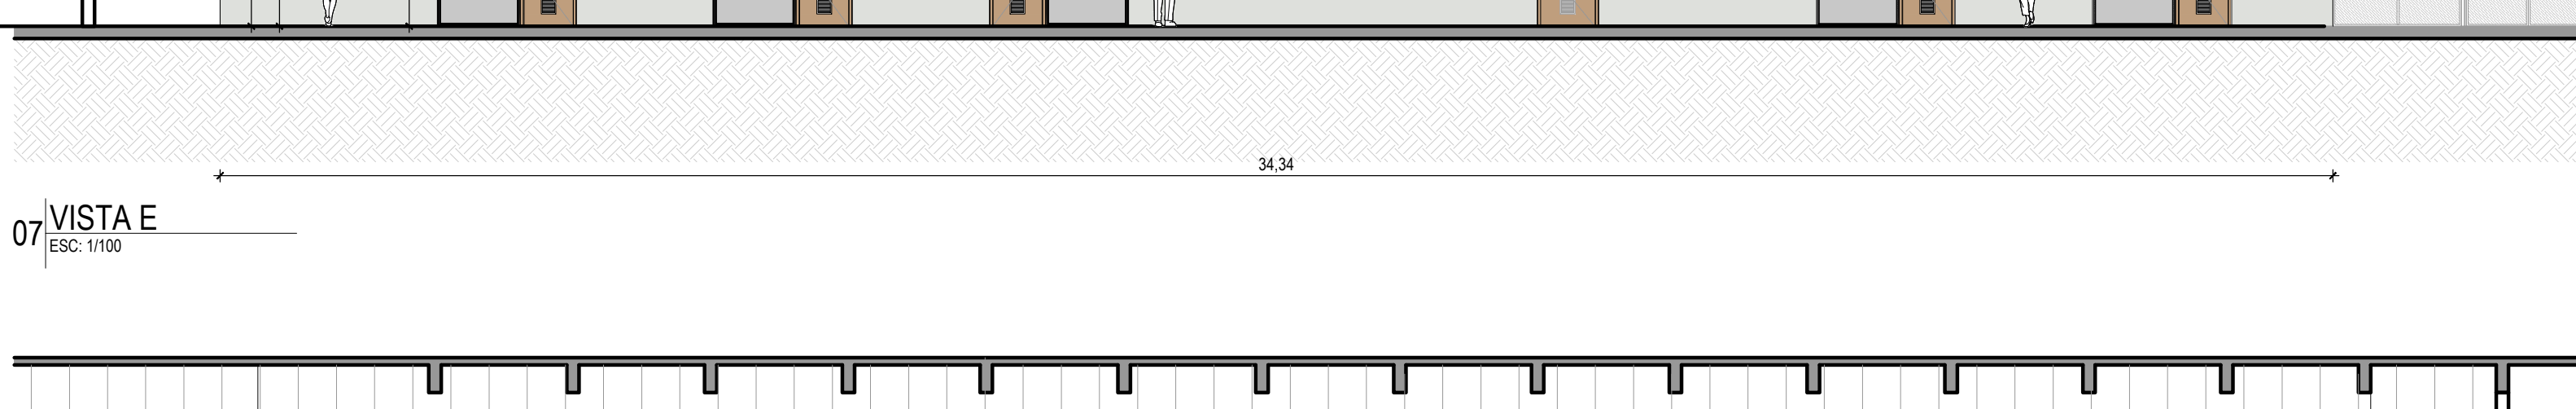


08 VISTA F

ESC. 1/100

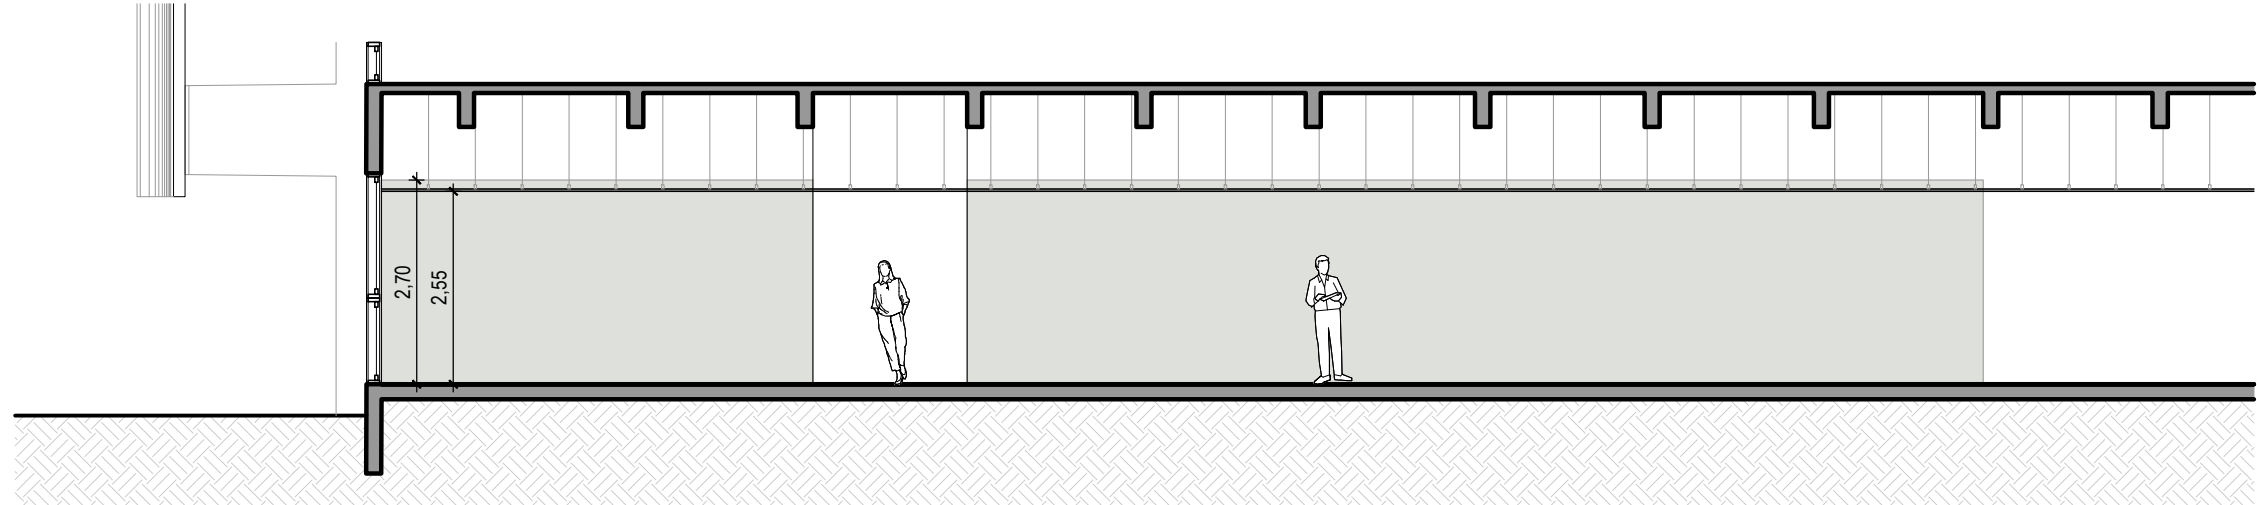

09 VISTA G

ESC. 1/100

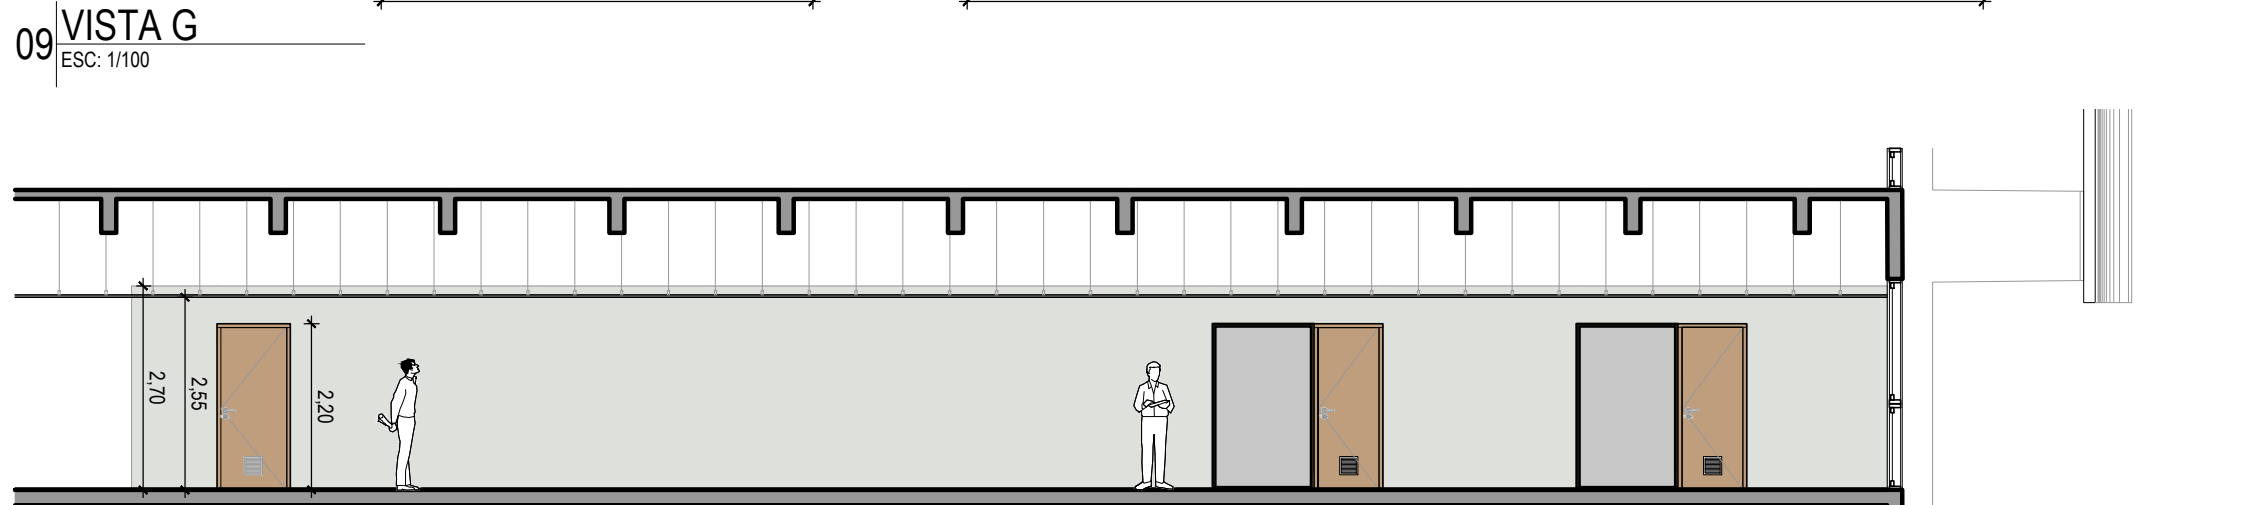

10 VISTA H

ESC. 1/100

22/06/2024	R00	Emissão Inicial	João V. Ramos
Data	Revisão	Modificação	Responsável



CÂMARA MUNICIPAL DE
PORTO ALEGRE

PROJETO:

REFORMA DO TÉRREO: TÉRREO GERAL

RESP. PROJETO:

ARQ. Fernanda Lazzari Costa | CAU RS - A57986-6

ACAD. João V. Ramos

ESCALA:

1:100


ARQUIVO:

Reforma do Terreo_02 ELEV_R00.dwg

DATA:


10/10/2024

PM 02

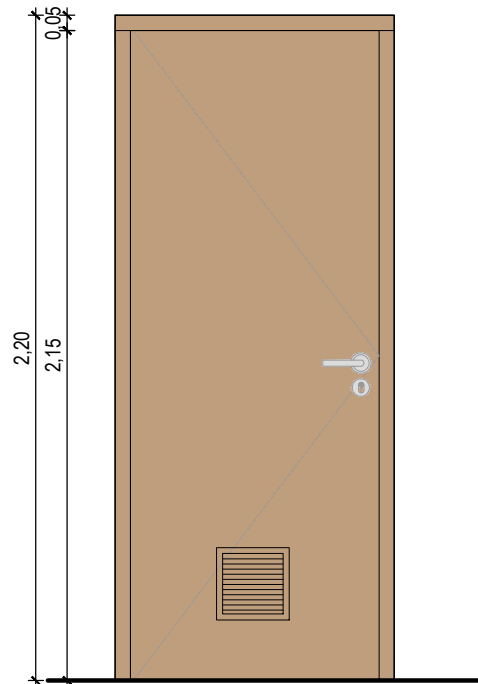

VISTA PM 02


ESC: 1/25

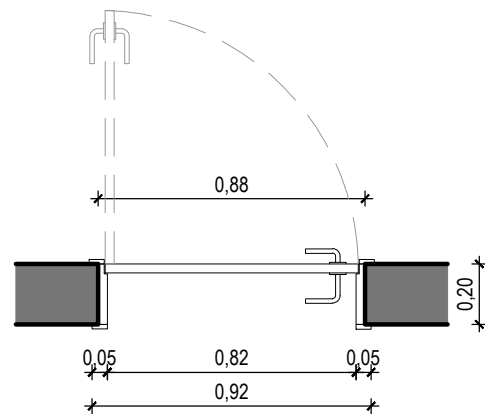

PLANTA BAIXA


ESC: 1/50

PM 05

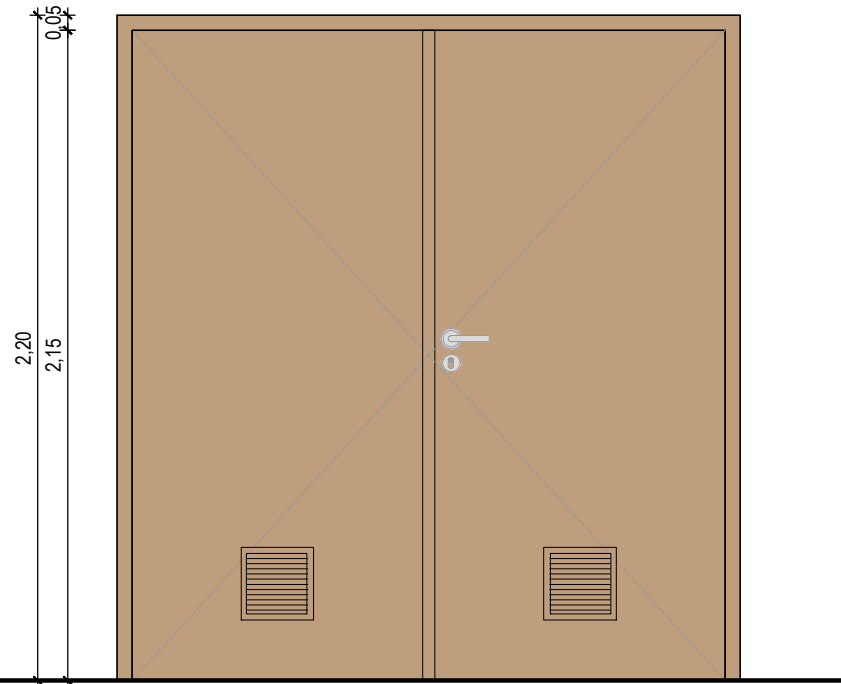

VISTA PM 05


ESC: 1/25

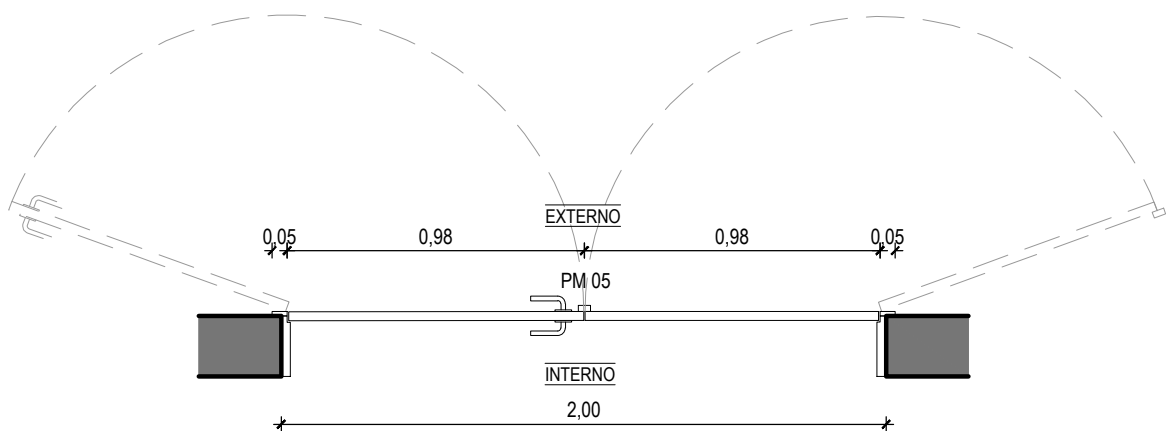

PLANTA BAIXA


ESC: 1/25

PM 06

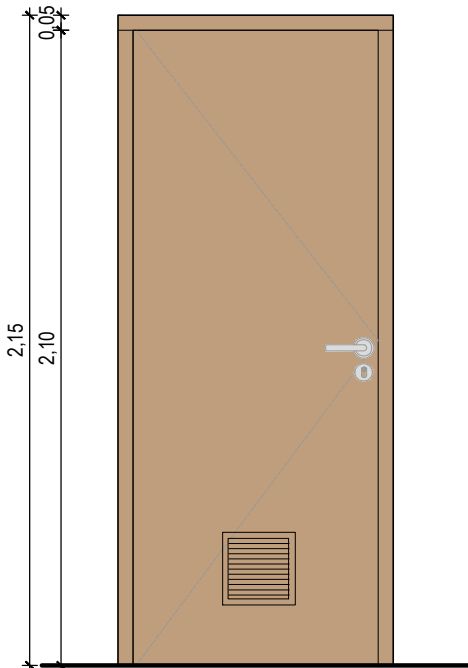

VISTA PM 06


ESC: 1/25

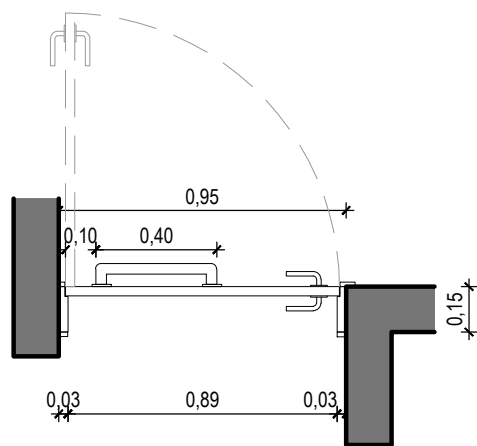

PLANTA BAIXA


ESC: 1/25

PM 07

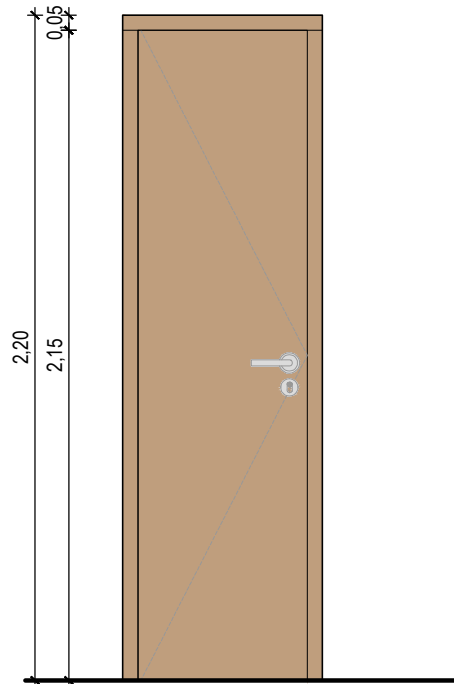

VISTA PM 07


ESC: 1/25

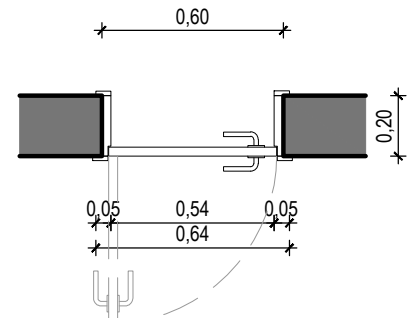

PLANTA BAIXA


ESC: 1/50

PM 09

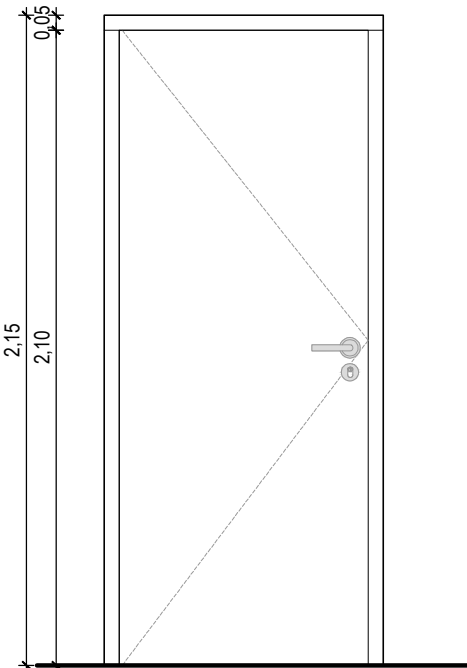

VISTA PM 09

ESC: 1/25

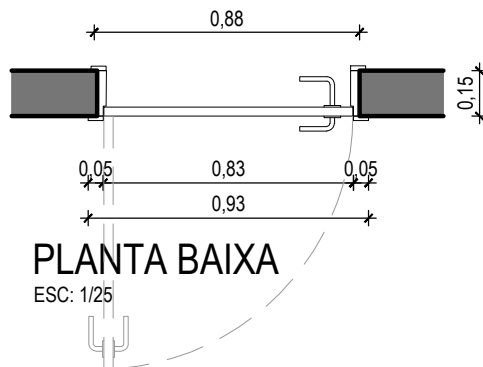

PLANTA BAIXA

ESC: 1/25

22/08/2024	R00	Emissão inicial	João V. Ramos
Data	Revisão	Modificação	Responsável



CÂMARA MUNICIPAL DE
PORTO ALEGRE

SOM
SEÇÃO DE OBRAS E
MANUTENÇÃO

ETAPA: EXECUTIVA

ESQUADRIAS DE MADEIRA

PROJETO:

REFORMA DO TÉRREO: TÉRREO GERAL

RESP. PROJETO:

ARQ. Fernanda Lazzari Costi | CAU RS - A57986-6
ACAD. João V. Ramos

ESCALA:
1:25

ARQUIVO:

Reforma do térreo_02 EXE_R00.dwg

DATA:


10/10/2024

VERSÃO:

R00


PRANCHA:

02B

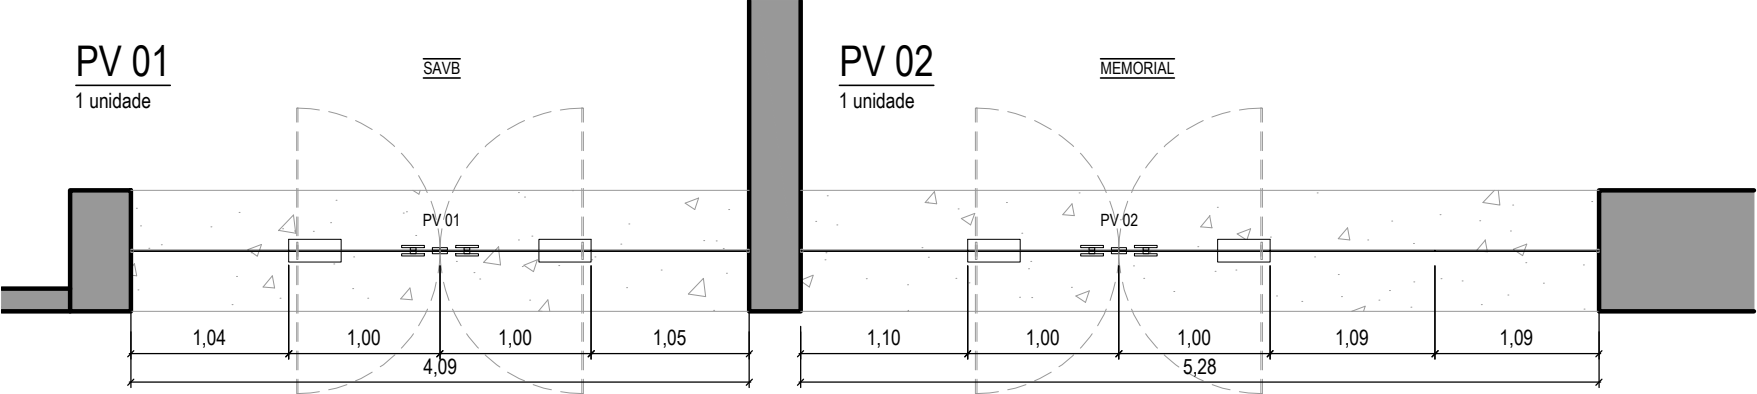

PLANTA BAIXA - SAVB E MEMORIAL

ESC: 1/50

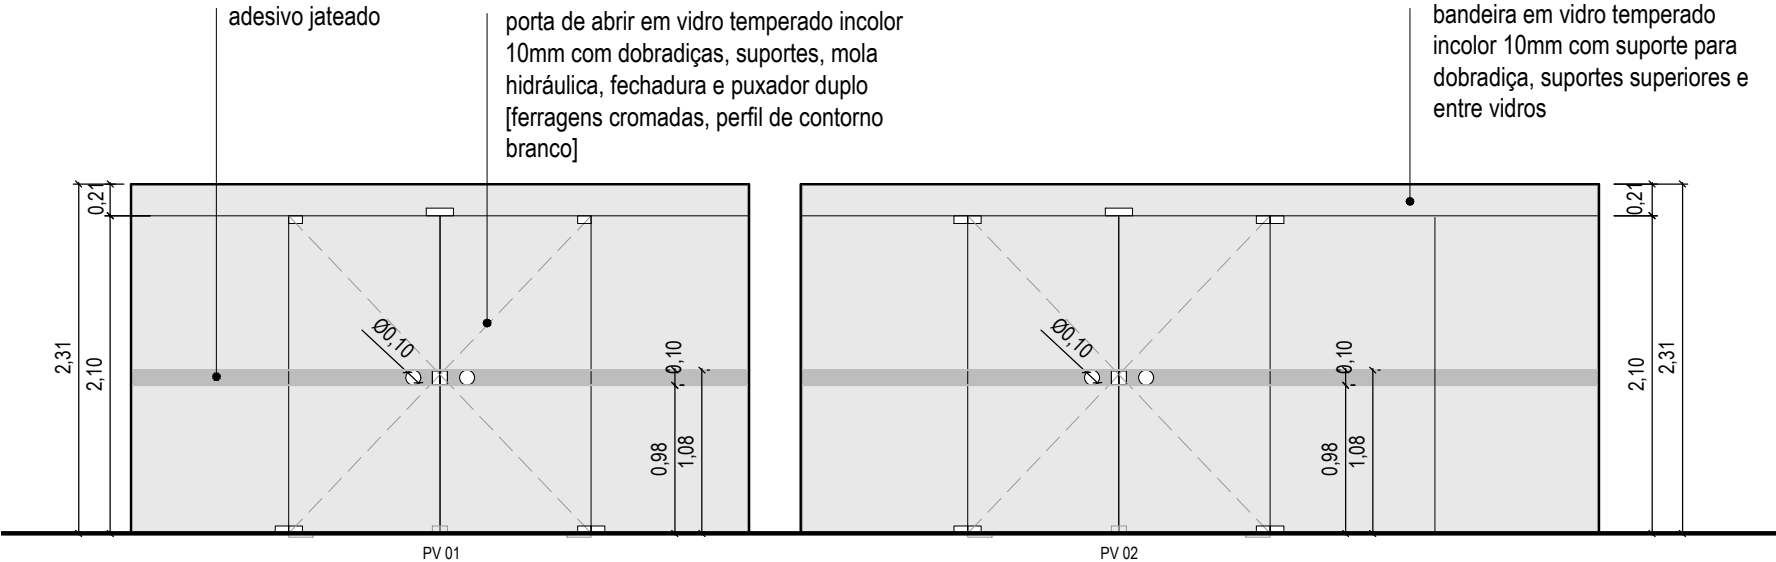

VISTA FRONTAL - SAVB E MEMORIAL

ESC: 1/50

22/08/2024	R00	Emissão inicial	João V. Ramos
Data	Revisão	Modificação	Responsável



CÂMARA MUNICIPAL DE
PORTO ALEGRE

PROJETO:

REFORMA DO TÉRREO: TÉRREO GERAL

RESP. PROJETO:

ARQ. Fernanda Lazzari Costi | CAU RS - A57986-6
ACAD. João V. Ramos

ESCALA:

1:50

ARQUIVO:

Reforma do térreo_02.EXE_R00.dwg

DATA:

10/10/2024

ETAPA: EXECUTIVA

ESQUADRIAS DE VIDRO

VERSÃO:

R00

PRANCHA:

02C

reforço para instalação da porta

fechamento superior em gesso acartonado

janela de correr em alumínio preto, vidro 4mm, com adesivação e tranca de segurança

bancada em mdf acab. em BP preto fosco, com fita de borda na mesma cor

moldura em perfil de alumínio extrudado com pintura epóxi-pó preta e vidro duplo temperado incolor 6mm com adesivo listrado

porta em madeira com veneziana em alumínio

forro corredor

Det. 03

MV 05

PMM 01

0,46

1,20

0,04

0,05

1,00

0,87

0,4

2,15

2,20

Diagram illustrating the vertical dimensions and components of a window assembly:

- fechamento superior em gesso acartonado** (top closure in plasterboard)
- janela de correr em alumínio preto, vidro 4mm, com adesivação e tranca de segurança** (sliding window in black aluminum, 4mm glass, with adhesive and safety lock)
- bancada e laterais em mdf acab. em BP preto fosco, com fita de borda na mesma cor** (sill and side panels in MDF finished with BP black matte, with matching edge tape)
- moldura em perfil de alumínio extrudado com pintura epóxi-pó preta e vidro duplo temperado incolor 6mm com adesivo listrado** (frame in extruded aluminum profile with black epoxy-polyurethane paint and clear 6mm double-tempered glass with striped adhesive)

Dimensions (mm):

- Total height: 2.20
- Top closure height: 1.20
- Window height: 1.20
- Side panel height: 1.00
- Frame height: 0.95
- Frame width: 0.04
- Frame depth: 0.04
- Frame thickness: 0.05
- Frame width (inner): 0.35
- Frame depth (inner): 0.05
- Frame width (outer): 0.87
- Frame depth (outer): 0.04

reforço para instalação da porta

fechamento superior em gesso acartonado

moldura em perfil de alumínio extrudado com pintura epóxi-pó preta e vidro duplo temperado incolor 6mm com adesivo listrado

porta em madeira com veneziana em alumínio

forro corredor

Det. 03

MV 01

PMM 01

2.20

2.12

0.4

0.04

0.46

0.05

2.15

2.66

2.55

Fig. 10 - Frente da unidade

Technical drawing of a table cross-section. The drawing shows a dark-colored table top with a light-colored edge band. The edge band is labeled "bancada em mdf acab. em BP preto fosco, com fita de borda na mesma cor". The table top is labeled "janela de correr em alumínio preto, vidro 4mm, com adesivação e tranca de segurança". The drawing includes dimensions: a total width of 1.30, a total height of 0.35, and a total depth of 0.94. The table top is divided into three sections: a central section of 0.65, a side section of 0.65, and a small section of 0.06. The side section is labeled "R0,05". The small section is labeled "R0,06". The table top is supported by a base labeled "PMM 01" and a leg labeled "Q.08".

DET. 01

ESC: 1/5

vidro incolor temperado 6mm

vidro incolor temperado 6mm com adesivo listrado

perfil em alumínio extrudado com pintura epóxi-pó preta

vidro incolor temperado
6mm

vidro incolor temperado
6mm com adesivo
listrado

perfil em alumínio
extrudado com pintura
epóxi-pó preta

perfil em alumínio
extrudado com pintura
epóxi-pó preta

DET. 02

ESC: 1/5

22/08/2024	R00	Emissão inicial	João V. Ramos
Data	Revisão	Modificação	Responsável



REFORMA DO TÉRREO: TÉRREO GERAL

DATA: 10/10/2024



VERSÃO:
R00

PRANCHA:

DIVISÓRIAS DE VIDRO

02D



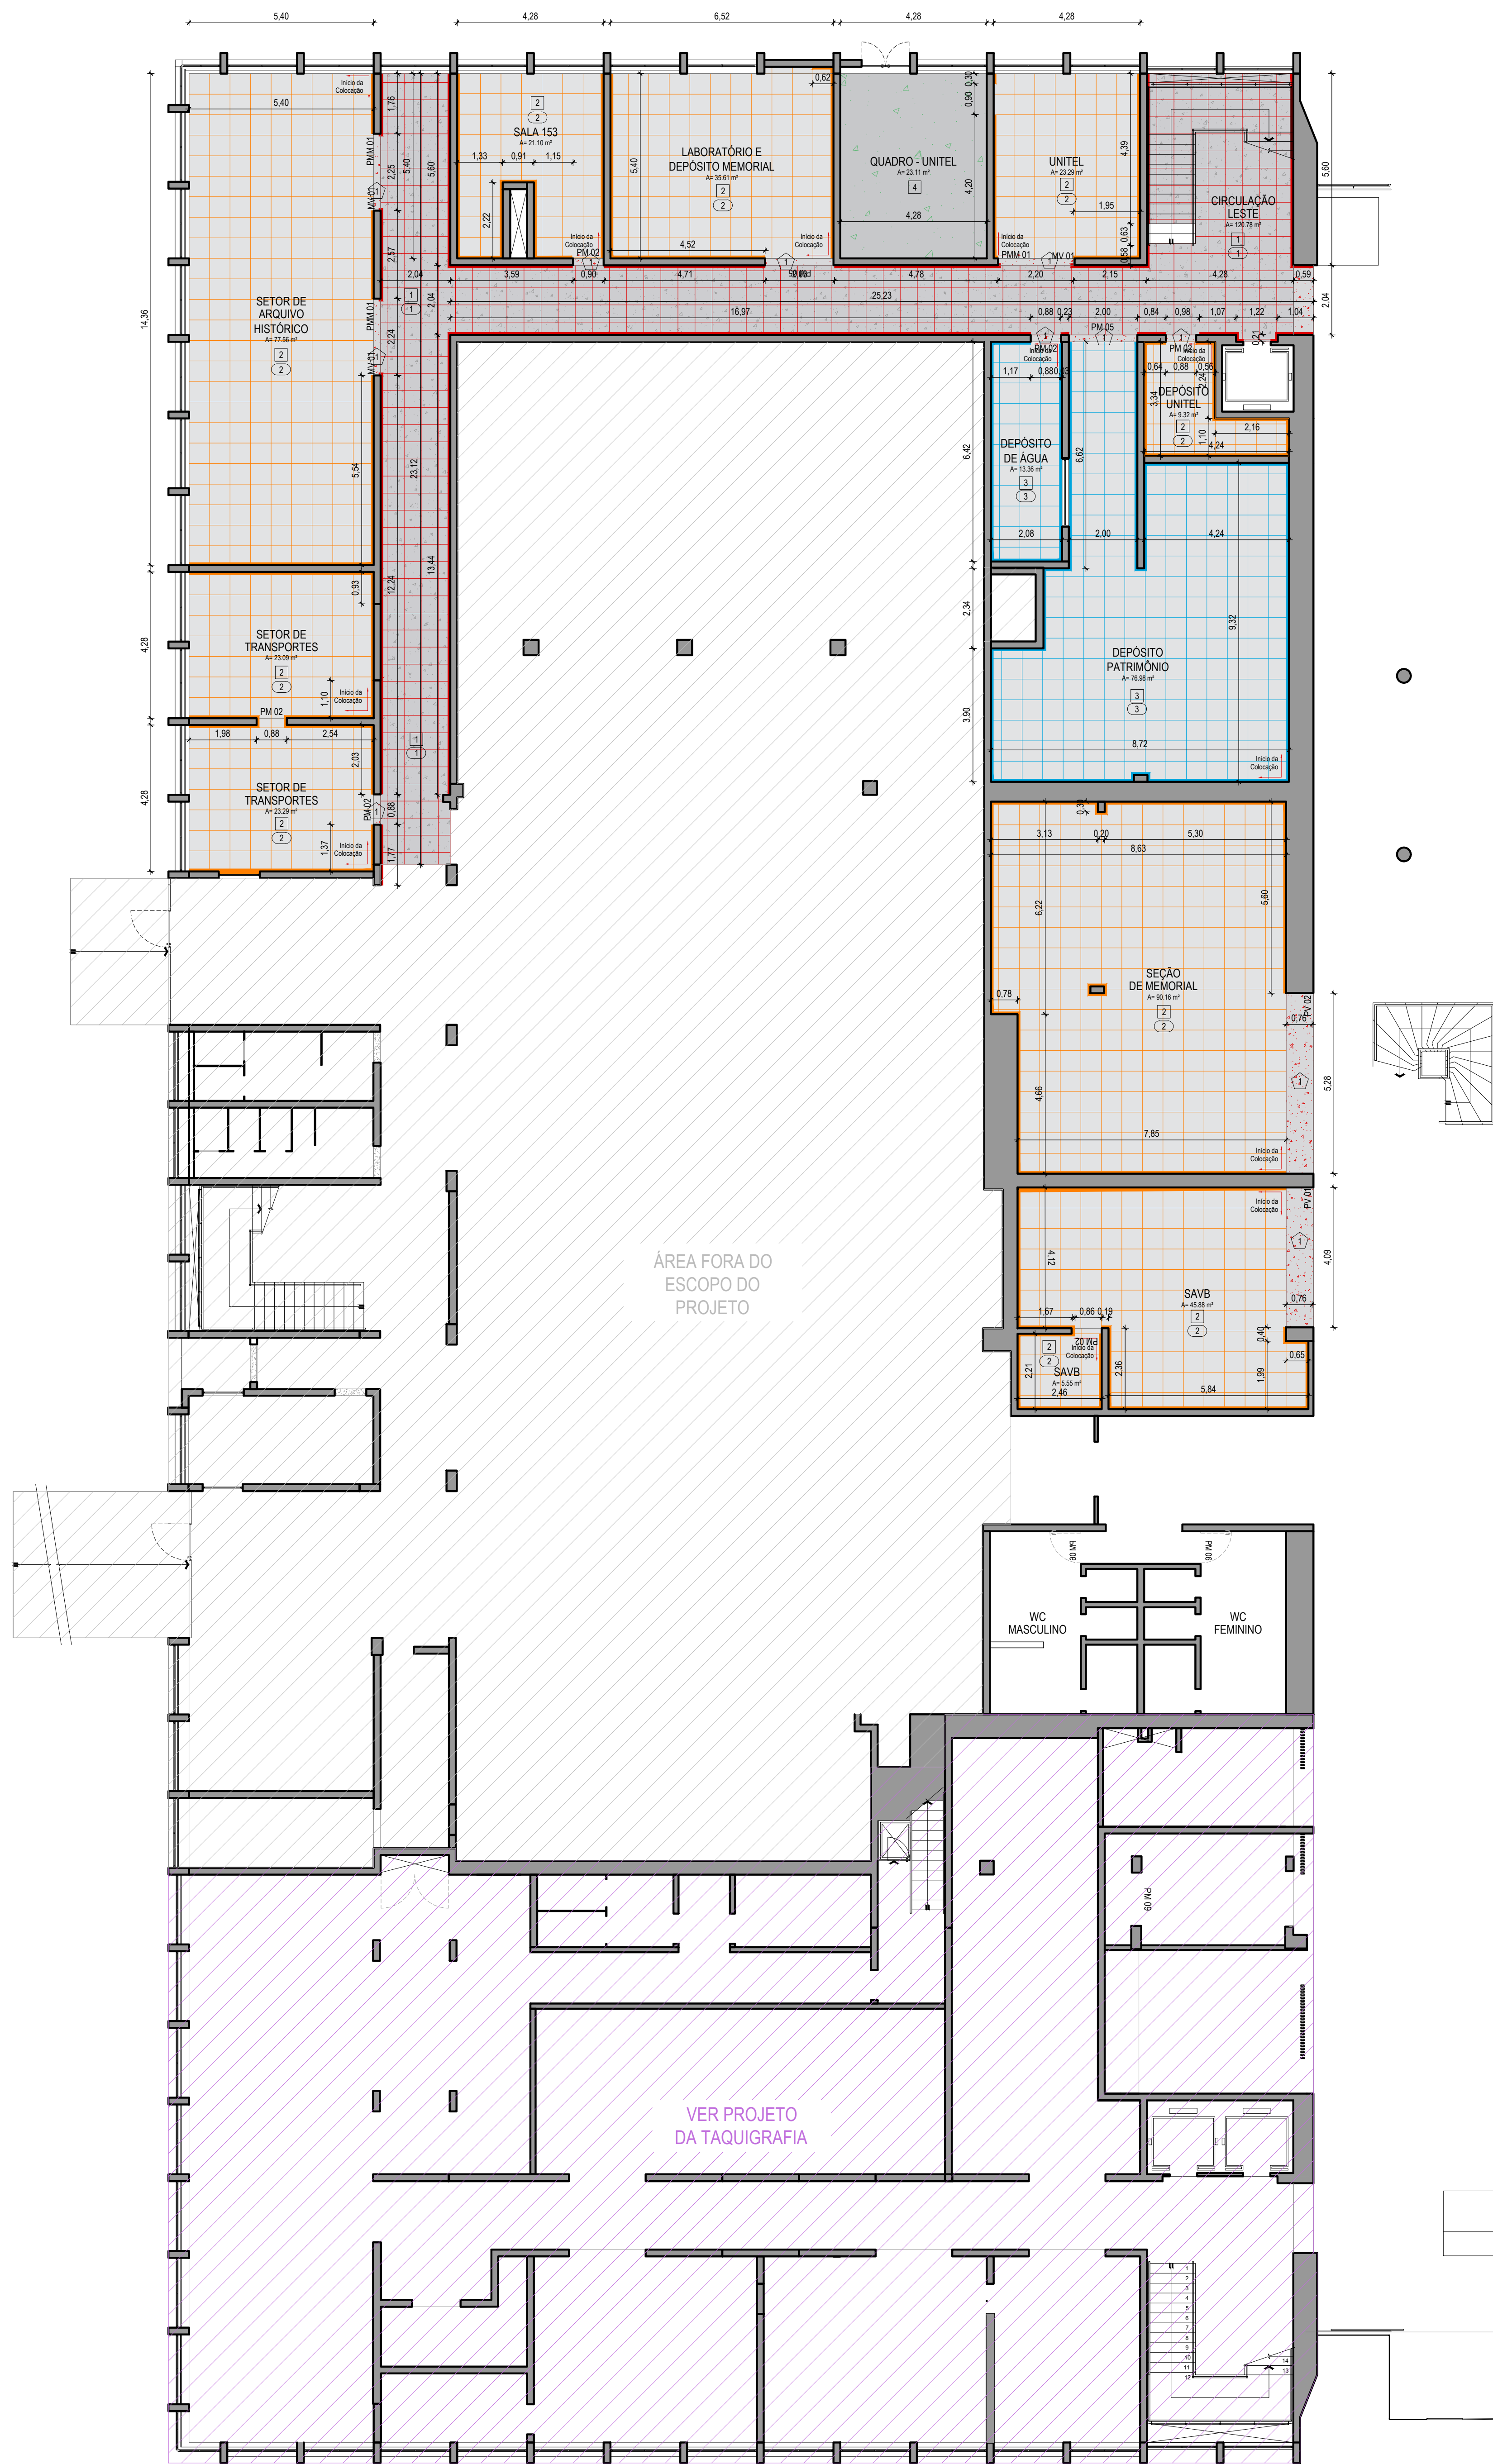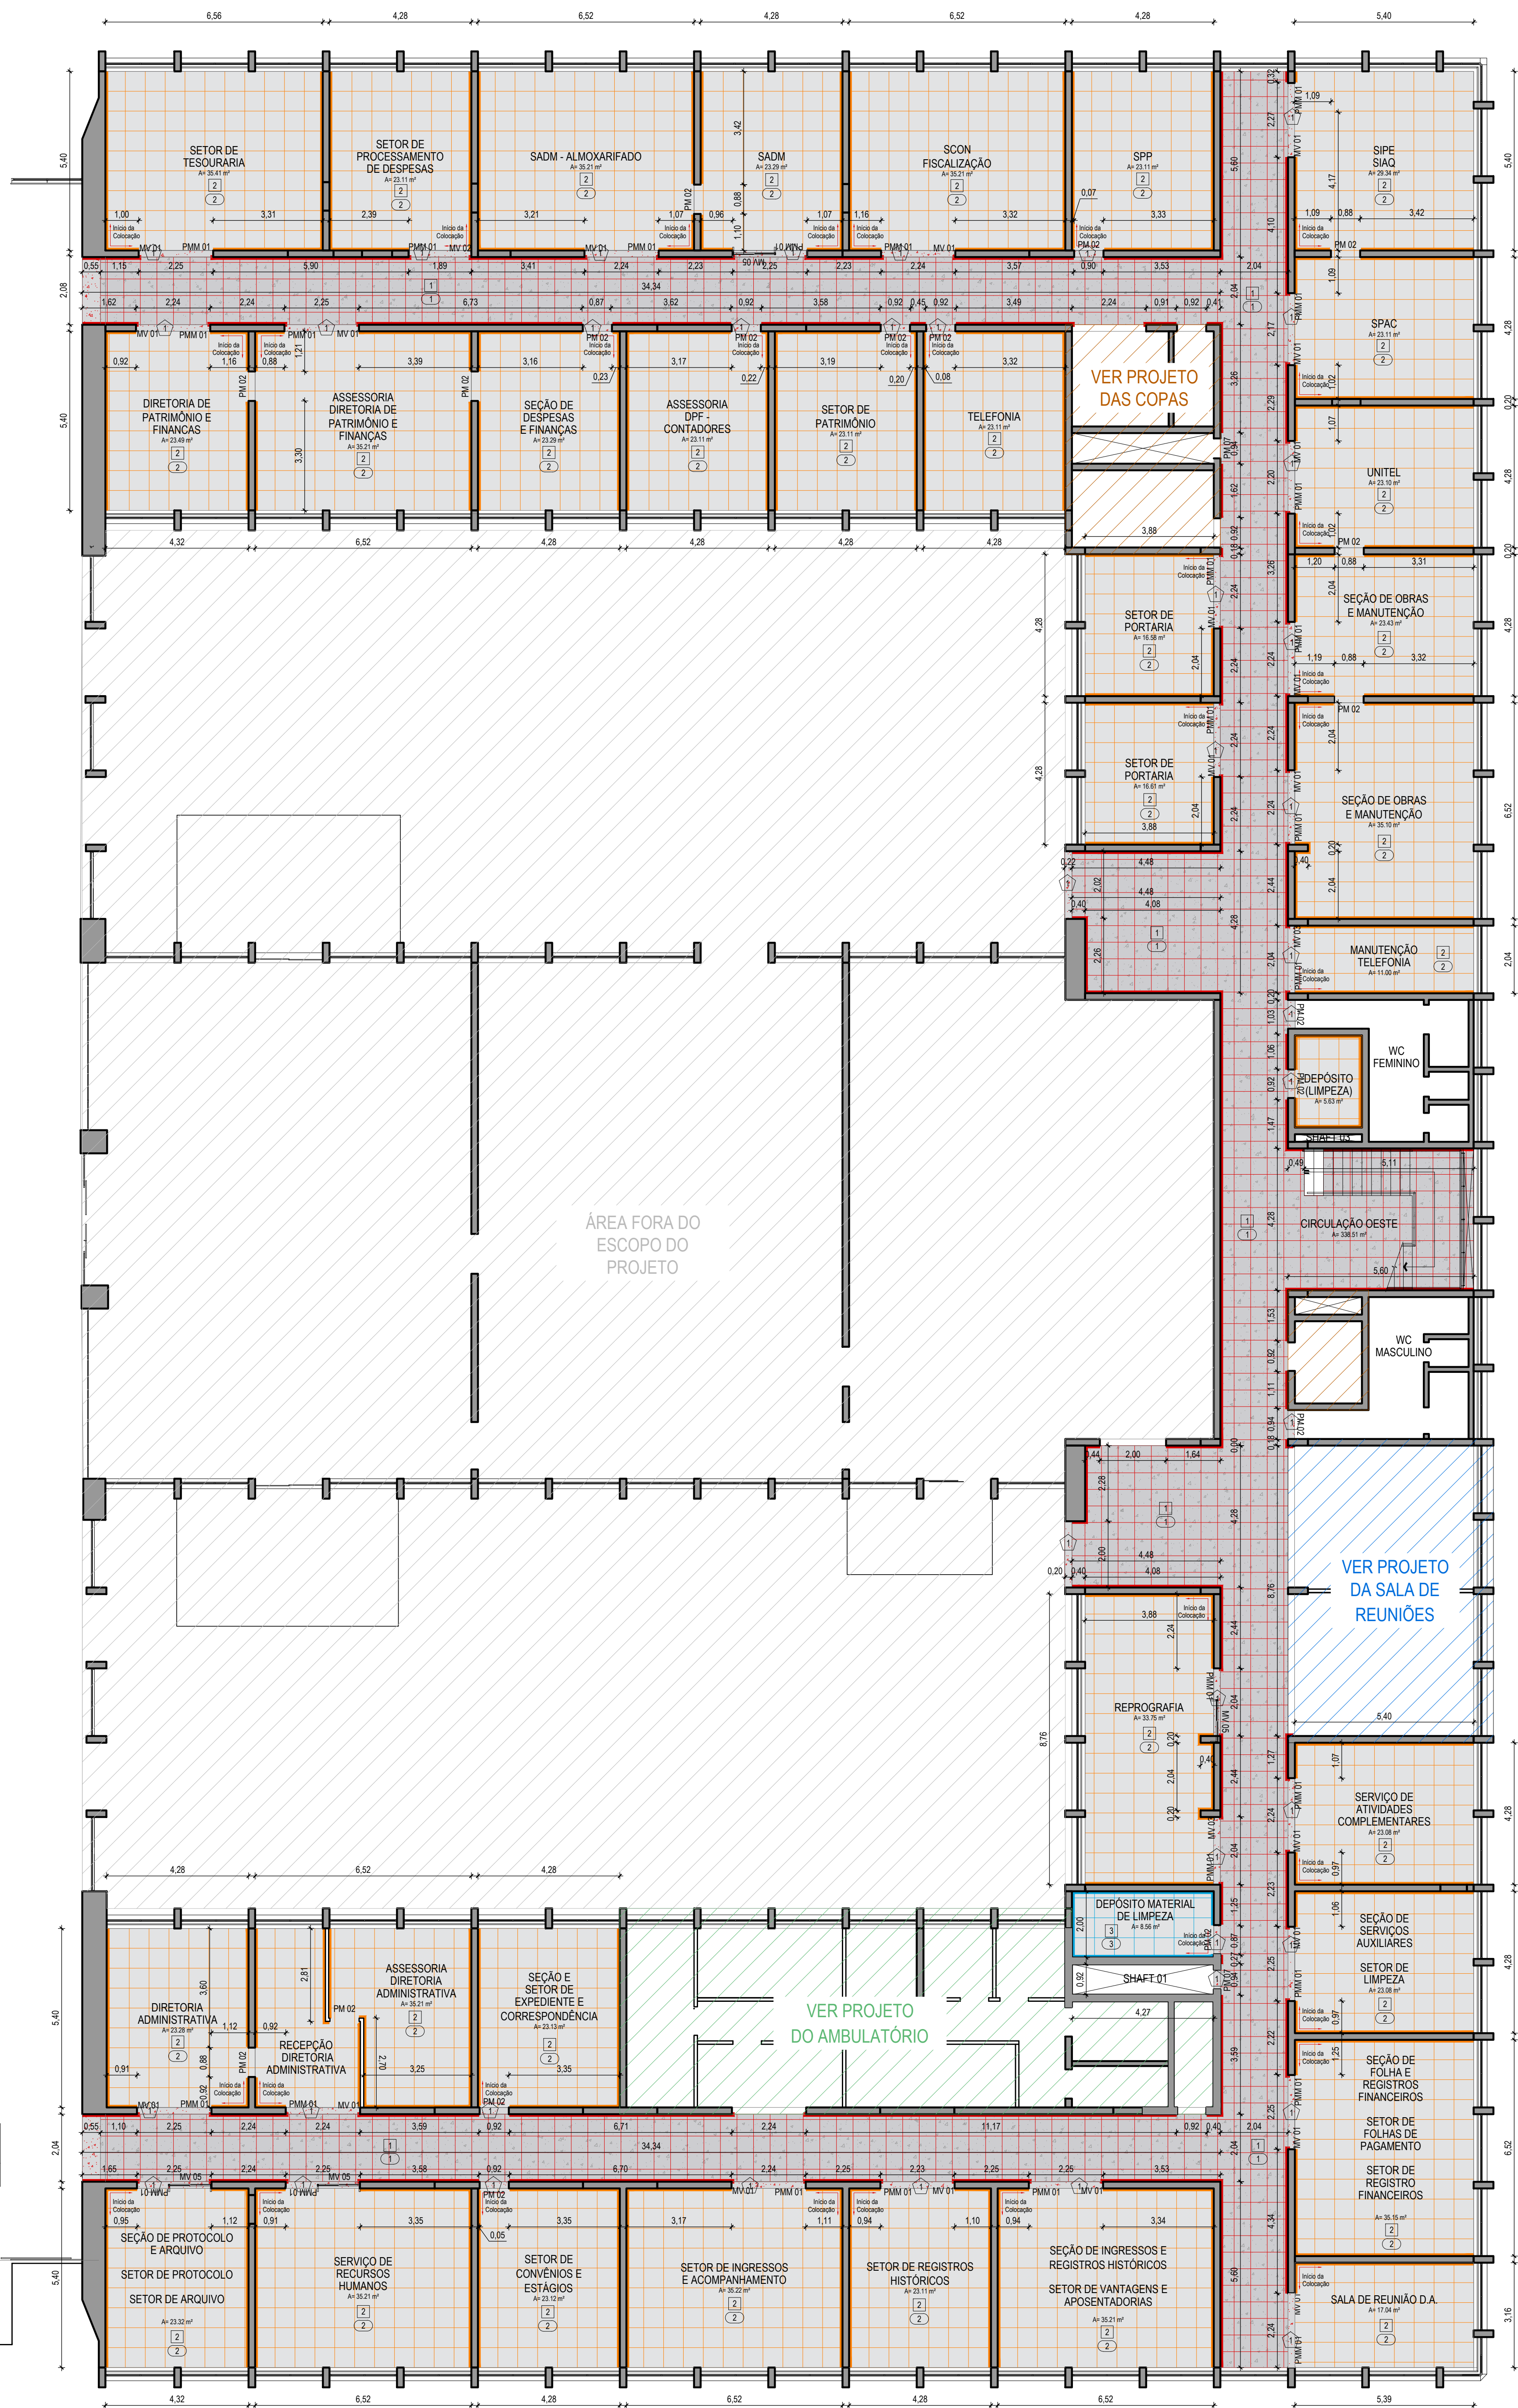

- LEGENDA PISOS:
- 1 Rodapé em granito preto h=10cm
 - 2 Piso em granito preto 50x50cm
 - 3 Rodapé em poliestireno branco h=5cm
 - 4 Piso vinílico com autolimpejante
 - 5 Rodapé cerâmico igual ao do piso h=7cm
 - 6 Piso cerâmico 60x60cm
 - 7 piso orientado liso com pintura

12 PLANTA DE PISO
ESC. 1100

22/09/2024	R00	Emissão inicial	Julio V. Ramos
Data	Revisão	Modificação	Responsável



CÂMARA MUNICIPAL DE
PORTO ALEGRE

PROJETO:
REFORMA DO TÉRREO: TÉRREO GERAL

RESP. PROJETO:
ARQ. Fernando Lacerda Costa | CAU RS - A07866-6
ACAD. João V. Ramos

SOM

SEÇÃO DE OBRAS E
MANUTENÇÃO

ETAPA: EXECUTIVA

ESCALA:
1:100

ARQUIVO:
Reforma do Térreo - 2A FASE - R00.dwg

DATA:
09/10/2024

VERSÃO:
R00

PRÓXIMA:
04

PLANTA DE PISO




LEGENDA FORROS:

- 1 Forro mineral 62,5x62,5cm
- 2 Forro metálico 62,5x62,5cm
- 3 Forro em gesso acartonado
- 4 Forro pvc 62,5x62,5cm
- 5 Pintura de laje aparente
- 6 Reparos no gesso existente
- 7 Alçapão 60x60cm

LEGENDA LUMINÁRIAS:

- 1 Luminária quadrada de embutir para forro modular em placa de LED, com borda branca 62x62cm, potência máxima 48 W, bivoit automático - 5700k
- 2 Luminária retangular de embutir para forro modular em placa de LED, com borda branca 30x60cm, potência máxima 36 W, bivoit automático - 5700k
- 3 Luminária retangular de sobressor em placa de LED, com borda branca 30x120cm, 48 W, 5700k, bivoit automático
- 4 Luminária hermética de sobressor para duas lâmpadas tubular LED T8 (2 x 18W) - 5700k
- 5 Luminária plafon LED de embutir, redonda, diâmetro 22,5 cm, 20 W - 5700k

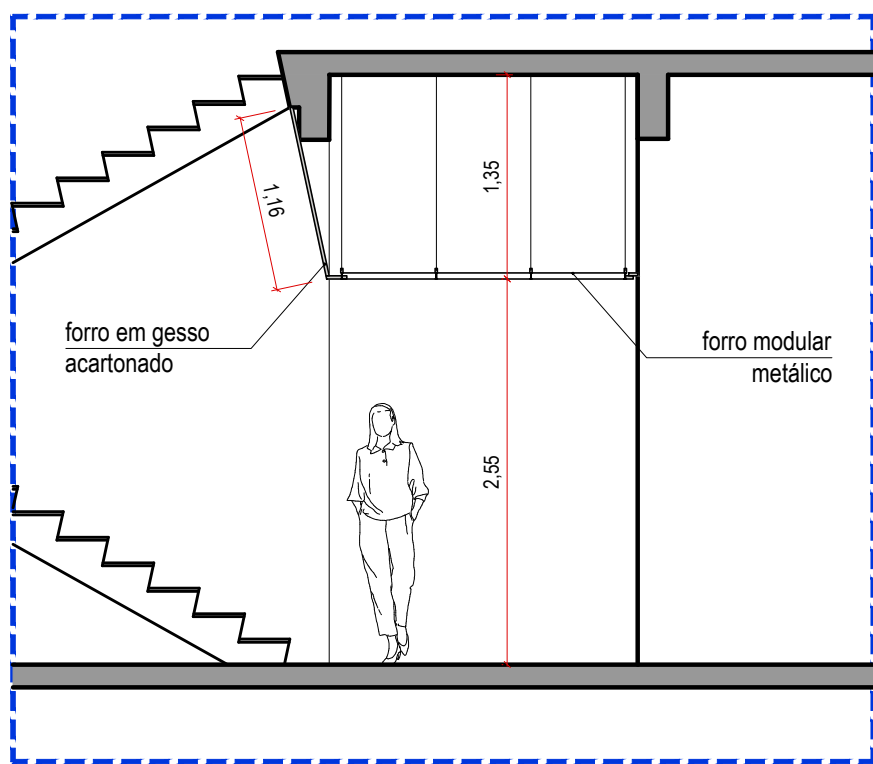

16 DETALHE ESCADA SUL E OESTE

22/08/2024	R00	Emissão inicial	Julio V. Ramos
Data	Revisão	Modificação	Responsável

PROJETO: REFORMA DO TÉRREO: TÉRREO GERAL

RESP. PROJETO: ARQ. Fernando Lacerda Costa | CAU 165 - 40789-6
ACAO: João V. Ramos

SOM
SEÇÃO DE OBRAS E MANUTENÇÃO


ETAPA: EXECUTIVA

PLANTA DE FORRO E ILUMINAÇÃO

VERSÃO: R00

DATA: 09/10/2024

PRONOME: 05

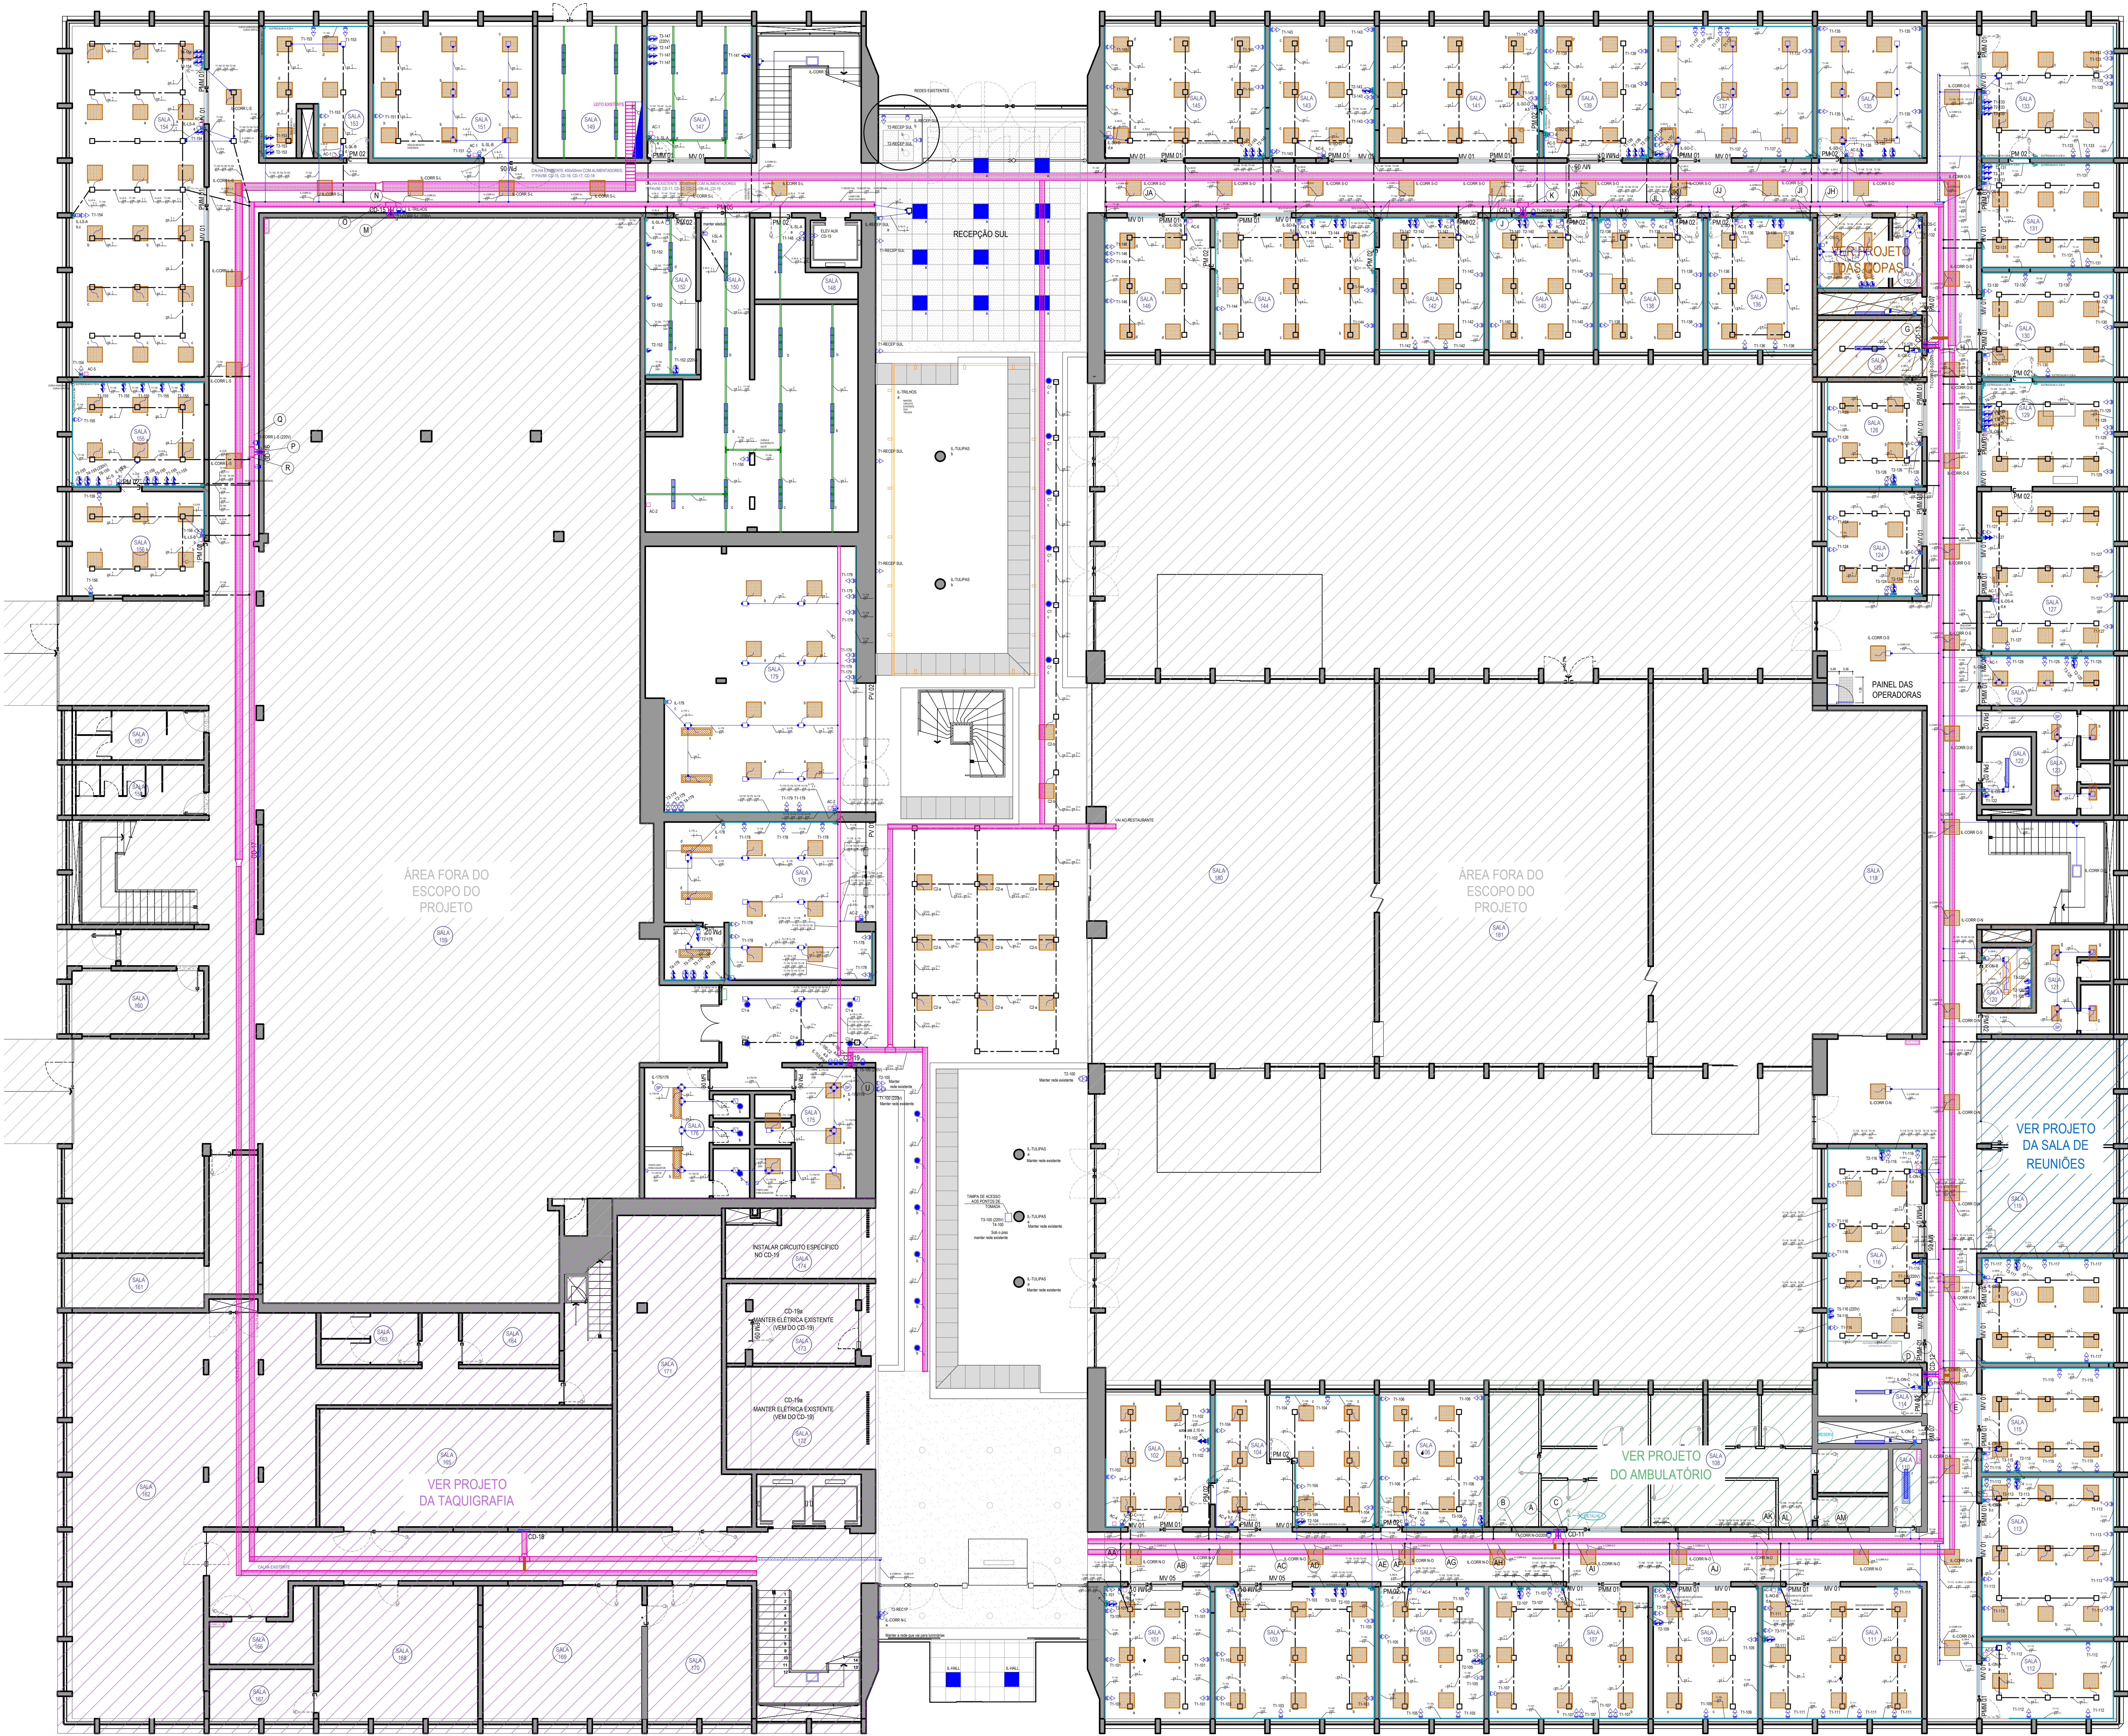

LEGENDA ELÉTRICA


- Centro de distribuição de embutir (CD)
- Dimensões: altura: 110 mm, profundidade: 120 mm, comprimento: 470 mm
- Interruptor simples de 1 seção montado em porta equipamento h=120 cm
- Interruptor simples de 2 seções montado em porta equipamento h=120 cm
- Interruptor simples de 3 seções montado em porta equipamento h=120 cm
- Interruptor paralelo de 1 seção montado em porta equipamento h=120 cm
- Interruptor paralelo de 2 seções montado em porta equipamento h=120 cm
- Interruptor simples de 1 seção montado em caixa de EMBUTIR h=120 cm
- Interruptor simples de 2 seções montado em caixa de EMBUTIR h=120 cm
- Interruptor simples de 3 seções montado em caixa de EMBUTIR h=120 cm
- Interruptor simples de 1 seção montado em condutuleira h=120 cm
- Interruptor simples de 2 seções montado em condutuleira h=120 cm
- Tomada dupla 2P+T, 10 A, para uso geral (TUE), h = 30 cm, montada em porta equipamento padrão Dutelac - tomada na cor PRETA
- Tomada simples 2P+T, 10 A, para uso geral (TUE), h = 120 cm, montada em porta equipamento padrão Dutelac - tomada na cor PRETA
- Tomada simples 2P+T, 20 A, para uso específico (TUE), h = 120 cm, montada em porta equipamento padrão Dutelac - ver padrão de cores
- Tomada dupla 2P+T, 10 A, para uso específico (TUE), h = 30 cm, montada em porta equipamento padrão Dutelac - ver padrão de cores
- Tomada dupla 2P+T, 20 A, para uso específico (TUE), h = 120 cm, montada em porta equipamento padrão Dutelac - ver padrão de cores
- Tomada simples 2P+T, 20 A, para uso específico (TUE), h = 210 cm, montada em porta equipamento padrão Dutelac - ver padrão de cores
- Tomada simples 2P+T, 20 A, para uso específico (TUE), h = 30 cm, montada em caixa de EMBUTIR - ver padrão de cores
- Controle de ar condicionado, h=130 cm
- Eletrocalha de alumínio pintada na cor branca, com tampa, com duas seções, sendo uma de 22,4 mm para condutores elétricos, e outra de 45,6 mm para cabos UTP, linha Standard Dutelac ou equivalente, conforme Memorial Descritivo
- Porta equipamento linha Standard Dutelac, ou equivalente, na cor branca
- Adaptador eletrocalha-eletroduto 2 x 3/2", linha Standard Dutelac ou equivalente
- Adaptador eletrocalha-eletroduto 3 x 3/2", linha Standard Dutelac ou equivalente
- Caixa de passagem 1x1 (120x120 mm), com tampa, linha Standard Dutelac ou equivalente
- Eletroduto 3/4" flexível corrugado, instalado sobre o forro
- Eletroduto 3/4" de aço galvanizado instalado sobre o forro
- Eletroduto 3/4" de aço galvanizado instalado sobre o forro - EXISTENTE
- Caixa de passagem metálica 4x4 - A INSTALAR
- Caixa de passagem metálica 4x4 - EXISTENTE
- Condutuleira múltipla galvanizada saída 3/4", com tampa
- Curva 90° aço galvanizado 3/4"
- Adaptador condutuleira p/ eletroduto 3/4"
- Rabicho de 60 cm com cabo paralelo 3x1,5 mm² (F, N, T) para ligação da luminária, terminação com pique macho/fêmea, 2P+T, 10 A
- Eletrocalha 50 x 50 mm perfurada, sem tampa, fixada na laje por vergalhões, h = 3,00 m
- Tê horizontal 90° para calha 50 x 50 mm perfurada, sem tampa
- Curva horizontal 90° para calha 50 x 50 mm perfurada, sem tampa
- Cruzeta horizontal 90° para calha 50 x 50 mm perfurada, sem tampa
- Curva vertical externa 90° para calha 50 x 50 mm perfurada, sem tampa
- Eletrocalha perfurada 100x100mm EXISTENTE
- Derivação Tê vertical de descida para calha 400 x 50 mm perfurada, sem tampa
- Divisor liso para calha com altura 50 mm
- Saída eletrocalha-perfurado para eletroduto 3/4"
- Saída eletrocalha-perfurado para eletroduto 3/4" - EXISTENTE
- Perfurado 38 x 38 mm perfurado, sem tampa, fixado na laje por vergalhões, h = 3,00 m
- Ganchos para instalação de luminária hermética tubular em perfurado
- Tê horizontal 90° para perfurado 38 x 38 mm perfurado, sem tampa
- Cotovelo para perfurado 38 x 38 mm perfurado, sem tampa
- Junção interna "X" para perfurado 38 x 38 mm perfurado, sem tampa
- Caixa para 1 tomada 10 A, montagem em perfurado
- Descida de duto pela parede
- Subida de duto pela parede
- Condutor fase, neutro, terra e retorno, respectivamente
- Sensor de presença EXISTENTE
- Eletroduto F.G. Ø 2" - EXISTENTE
- Quadro metálico de sobrepôr com porta e travas, medida (AxAxP) 2,00 x 0,80 x 0,56 m no piso, com base soliera, para equipamentos das operadoras de Telecom
- Abertura de inspeção no piso, com tampo de ferro fundido tipo R2 articulado 1,10 x 0,55 m
- Aquecedor de água com reservatório vertical de 100 litros ("boiler"), conforme Memorial Descritivo
- Luminária de sobrepôr para duas lâmpadas LED de bulbo 2 x 12W EXISTENTE

LEGENDA LUMINÁRIAS

- Luminária quadrada de embutir para forro modular em placa de LED, com borda branca Ø245mm, potência máxima 48 W,ivot automático - 5700K
- Luminária retangular de embutir para forro modular em placa de LED, com borda branca 30x60cm, potência máxima 36 W,ivot automático - 5700K
- Luminária retangular de sobrepôr em placa de LED, com borda branca 30x120cm, 48 W, 5700K,ivot automático
- Luminária hermética de sobrepôr para duas lâmpadas tubular LED T8 (2 x18W) - 5700K
- Luminária plafon LED de embutir, redonda, diâmetro 22,5 cm, 20 W - 5700K

OBSERVAÇÕES

- SEÇÃO DOS CONDUTORES: 1 x 2,5mm²
- PADRÃO DE CORES DOS CONDUTORES:
 - LUMINAÇÃO: amarela
 - TOMADAS: branca para fase 1 (127V), preta para fase 2 (220V)
 - NEUTRO: azul claro
 - TERRA: verde, ou verde e amarelo
- PADRÃO DE CORES DOS MÓDULOS DAS TOMADAS:
 - 127V / 10A (TUE): preta
 - 127V / 20A (TUE): azul
 - 220V / 20A (TUE): branca

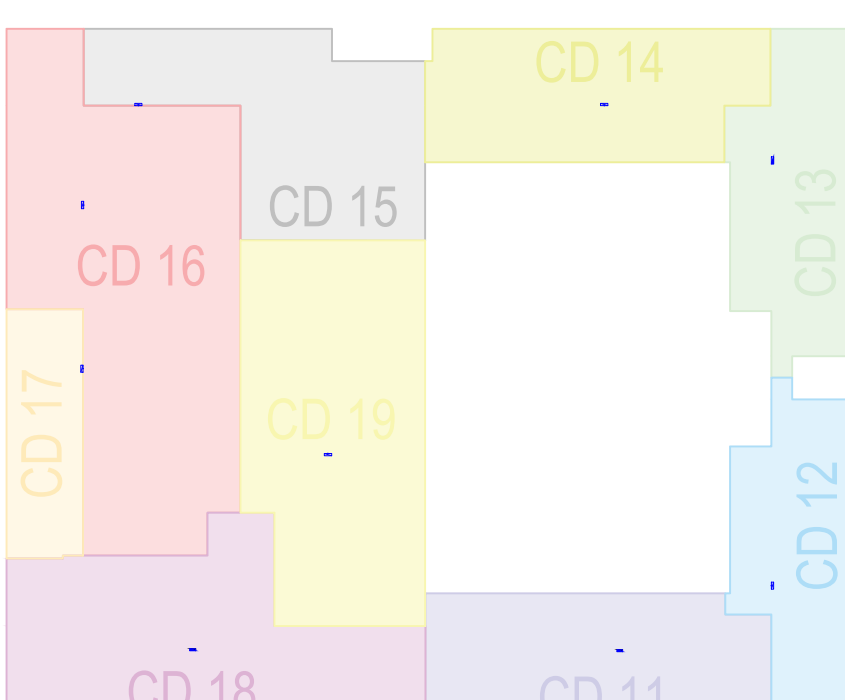

16 PLANTA ESQUEMÁTICA - CD

22/08/2024	R00	Emenda inicial	
Data	Revisão	Modificação	Responsável



CÂMARA MUNICIPAL DE PORTO ALEGRE

PROJETO: REFORMA DO TÉRREO: TÉRREO GERAL

RESP. PROJETO: Eng. Elisavinda Pádua Branco Damasceno Coelho | CRCA RS 015420

SOM

SEÇÃO DE OBRAS E MANUTENÇÃO

ETAPA EXECUTIVA


ESCALA: 1:100

ARQUIVO: Reforma do Térreo - 08.04.2024

DATA: 11/10/2024

VERSÃO: R00


PRÓXIMA: 06

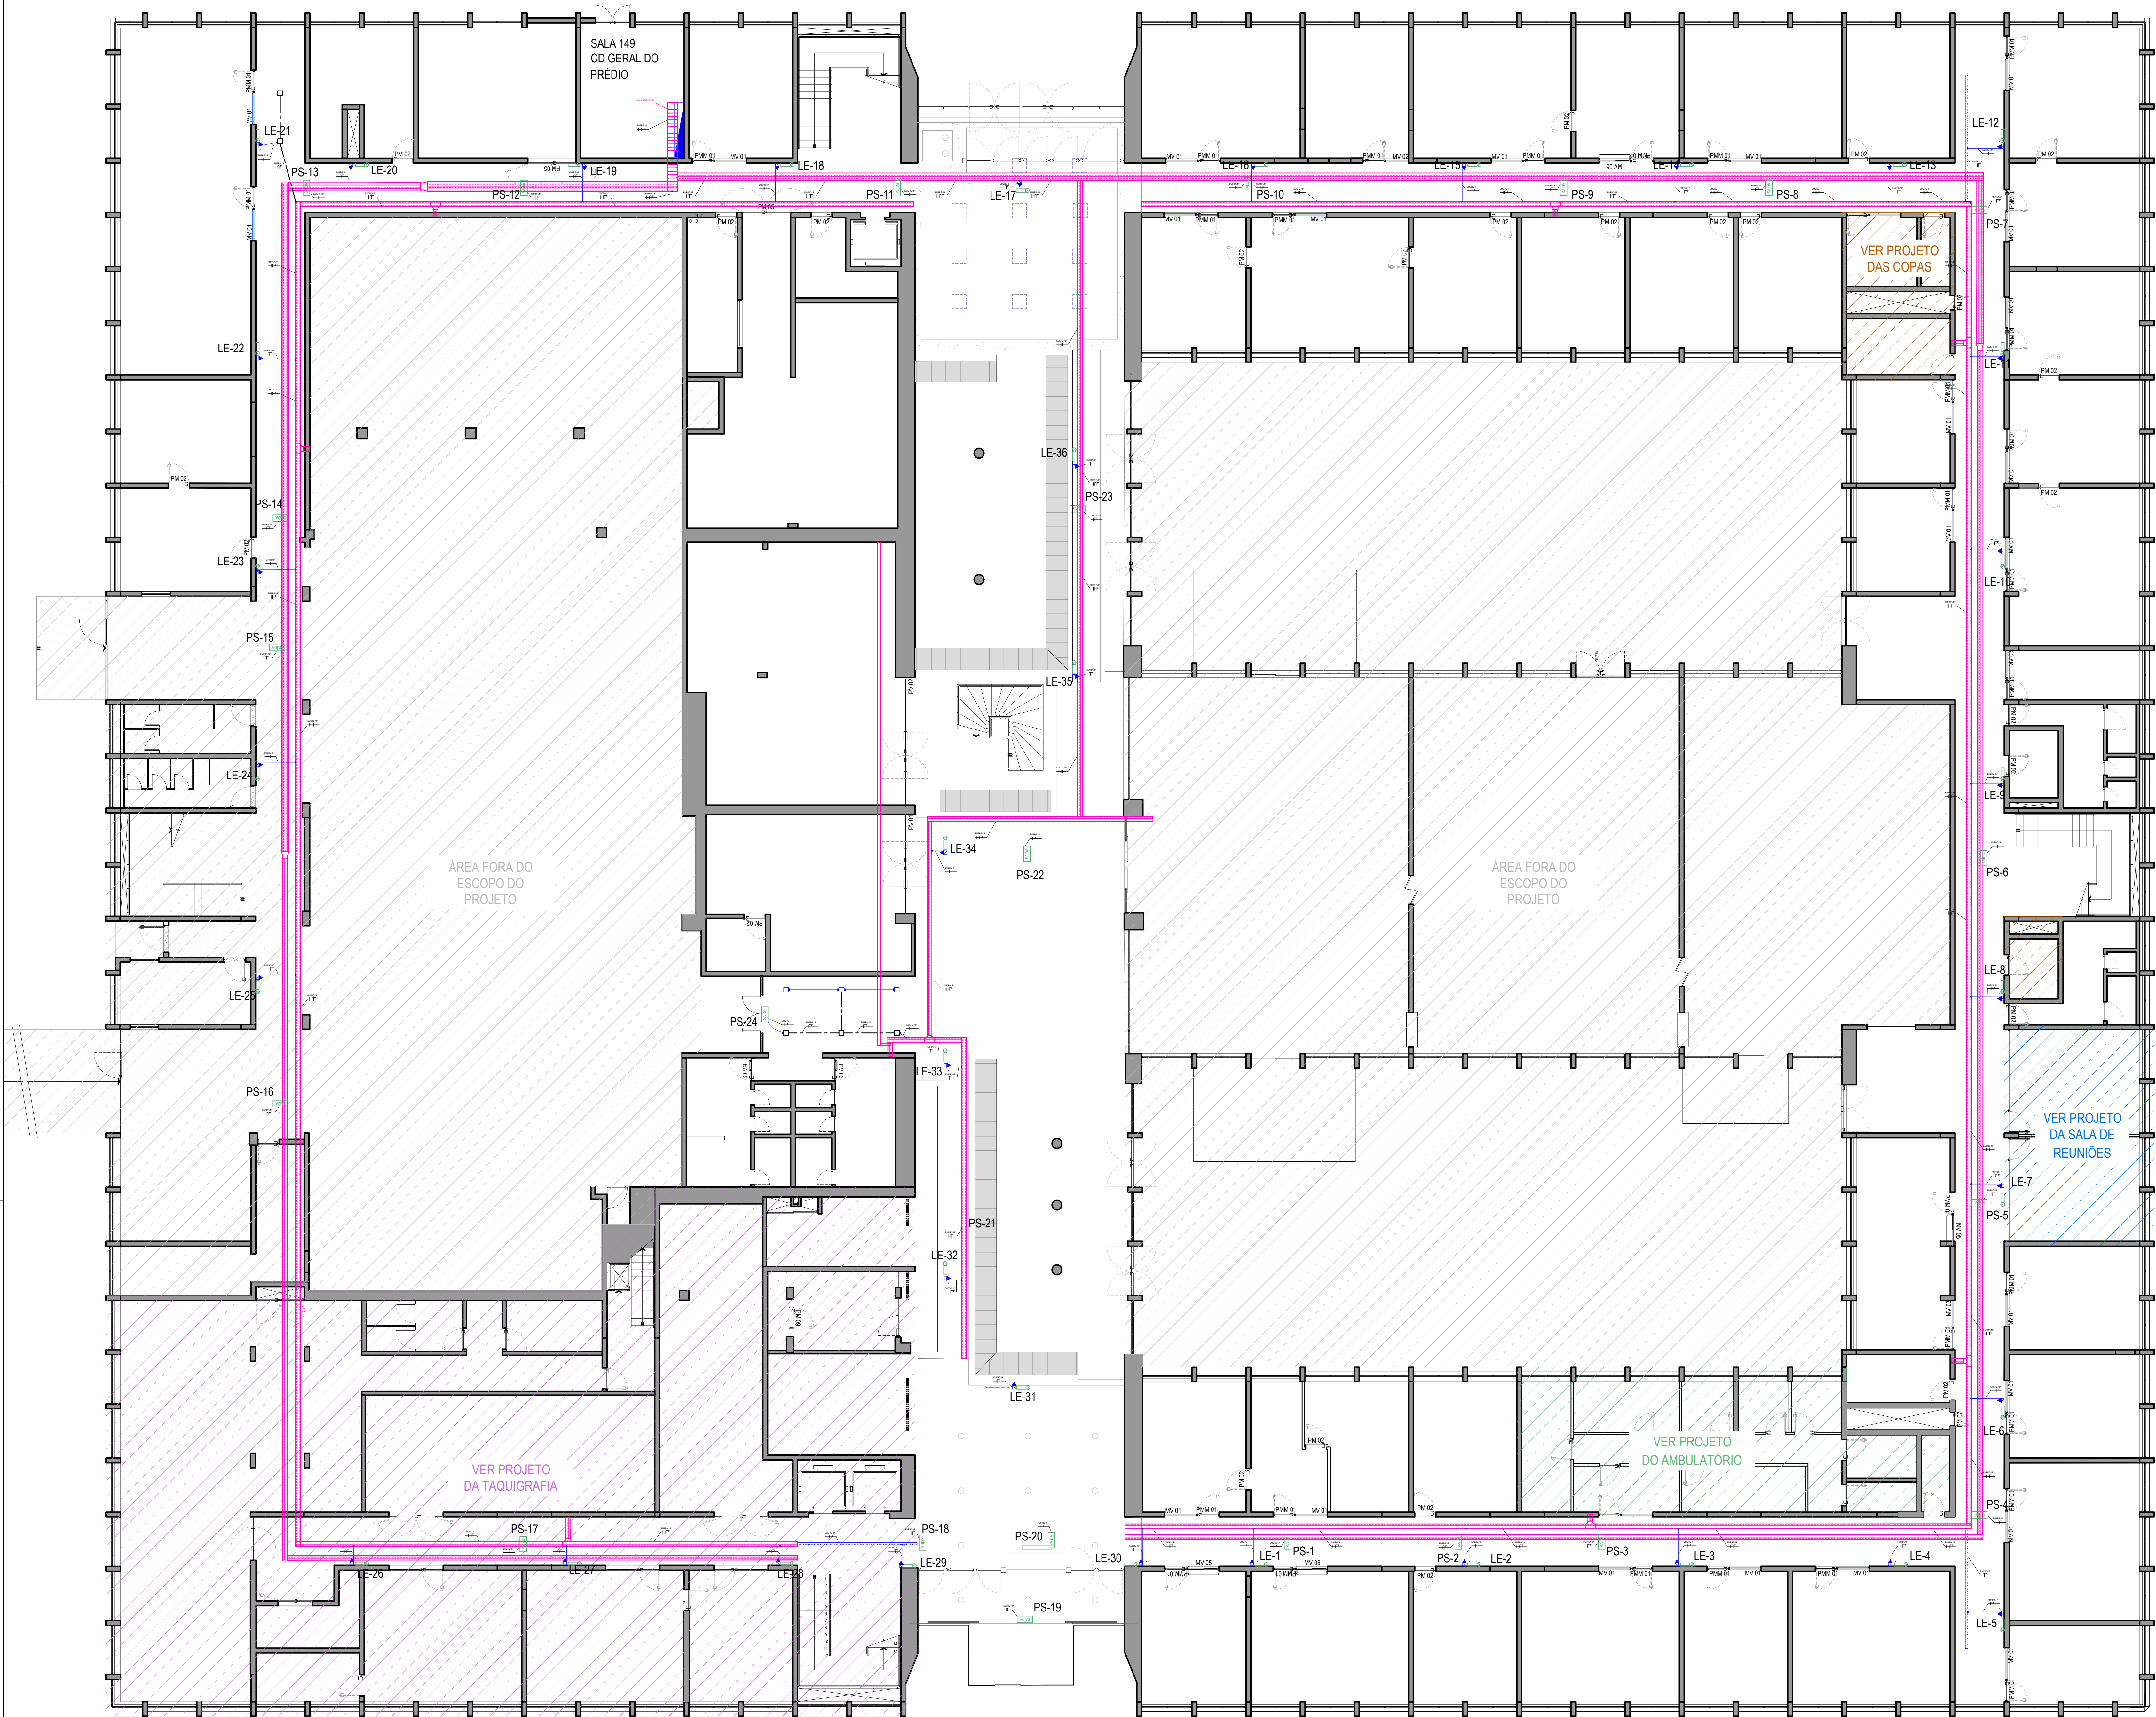


LEGENDA	
	Centro de distribuição (CD)
	Tomada simples 2P+T, 10 A, para luminária de emergência, h = 2,60 m, montada em condutele tipo E - tomada na cor PRETA
	Eletroduto 3/4" de aço galvanizado instalado sobre o forro - EXISTENTE
	Caixa de passagem metálica 4x4 - A INSTALAR
	Caixa de passagem metálica 4x4 - EXISTENTE
	Adaptador condutele p/ eletroduto 3/4"
	Saída eletrocalha-perfurada para eletroduto 3/4"
	Desida de duto pela parede
	Subida de duto pela parede
	Condutores fase, neutro e terra, respectivamente
	Eletrocalha 50 x 50 mm perfurada, sem tampa, fixada na laje por vergalhões, h = 3,00 m
	Eletrocalha metálica perfurada existente
	Iluminação de emergência tipo balizador, placa "SAÍDA", potência máxima 1W - EXISTENTES
	Identificação do ponto elétrico: PS-1, PS-2, etc
	Luminária de emergência com bloco autônomo, potência máxima 4W, fluxo luminoso entre 300 lm e 500 lm, instalada na parede logo abaixo do forro - VER DETALHE 2
	Identificação da luminária: LE-1, LE-2, etc

- OBSERVAÇÕES
1. SEÇÃO DOS CONDUTORES: 1x6 mm²
 2. PADRÃO DE CORES DOS CONDUTORES:
2.1. FASES: cinza, marrom e amarelo
2.2. NEUTRO: azul-claro
2.3. TERRA: verde, ou verde e amarelo
 3. A CONTRATADA DEVERÁ INSTALAR OS TRÊ DISJUNTORES NO CENTRO DE DISTRIBUIÇÃO GERAL DO PRÉDIO, CONFORME DETALHE 1 (UM PARA CADA PAVIMENTO). A IDENTIFICAÇÃO DEVE SER COM PLACA DE ACRÍLICO CONFORME DETALHE 3.
 4. A CONTRATADA DEVERÁ EXECUTAR A LIGAÇÃO DAS LUMINÁRIAS DE EMERGÊNCIA E DAS PLACAS DE SINALIZAÇÃO DO 1º PAVIMENTO NOS LOCOS INDICADOS EM PLANTA E CONFORME DETALHE 2. OS PONTOS DEVEM SER DISTRIBUÍDOS UNIFORMEMENTE ENTRE AS 3 FASES DO CIRCUITO EMERG-1P.
 5. A CONTRATADA DEVERÁ FORNECER E INSTALAR AS LUMINÁRIAS TIPO BLOCO AUTÔNOMO.
 6. SERÃO UTILIZADAS AS PLACAS DE SINALIZAÇÃO DE SAÍDA EXISTENTES, SENDO RESPONSABILIDADE DA CONTRATADA INTERLIGAR COM A REDE ELÉTRICA.


DETALHE 1 - VISTA DO CD GERAL DO PRÉDIO

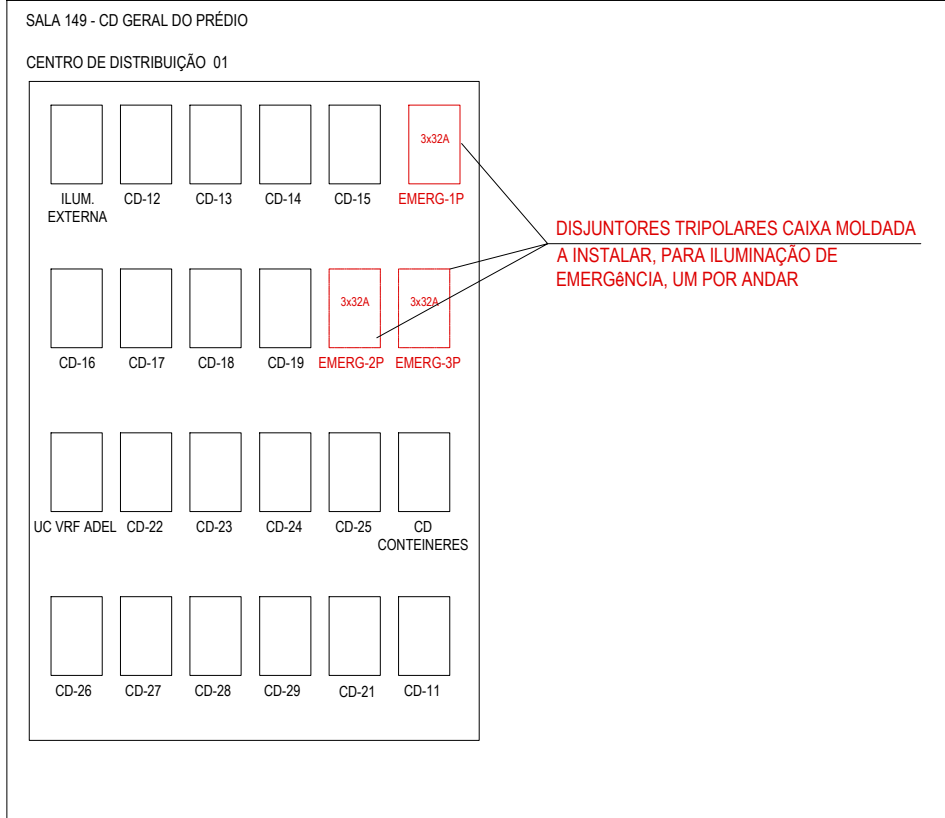


DETALHE 2 - LIGAÇÃO DA LUMINÁRIA DE EMERGÊNCIA

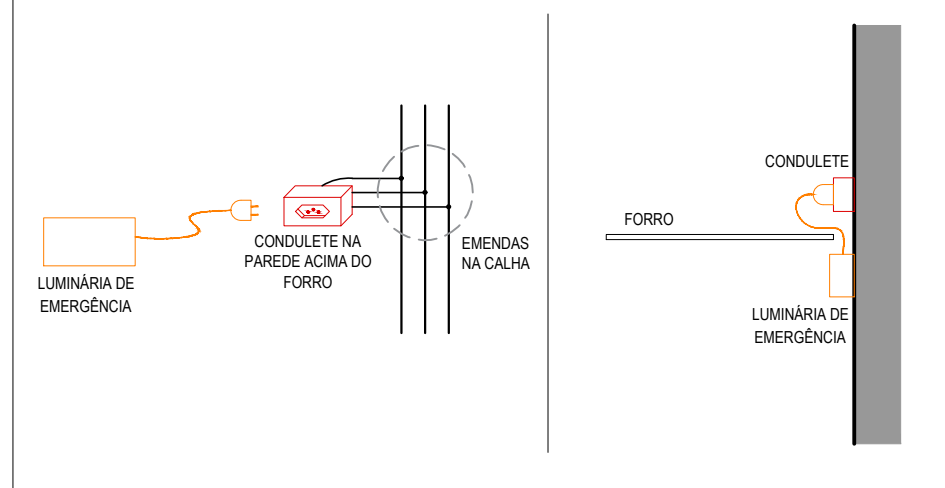

DETALHE 3 - PLACA DE ACRÍLICO DE IDENTIFICAÇÃO DOS DISJUNTORES

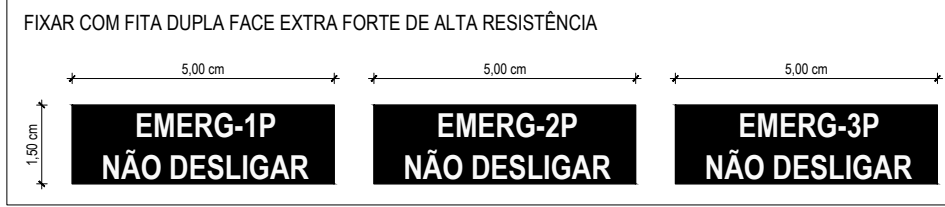

UNIFILAR CD GERAL DO PRÉDIO - PARCIAL

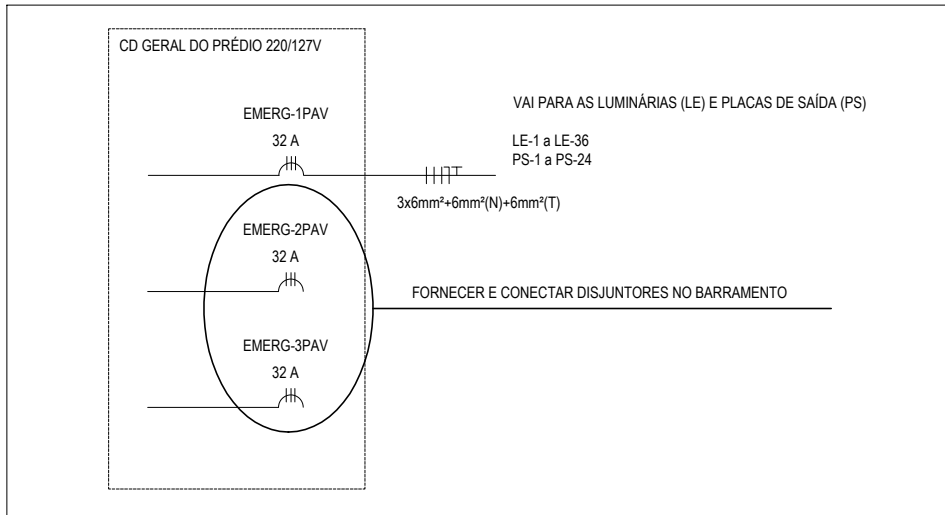

29/08/2024	R00	EMISSÃO INICIAL	Fábrica
Data	Revisão	Modificação	Responsável

PROJETO:
REFORMA DO TÉRREO - TÉRREO GERAL

RESP. PROJETO:
Eng. Eletricista Fábio Branco Damasceno Coimbra | CRREA-RS 015420

SOM
SEÇÃO DE OBRAS E
MANUTENÇÃO

ESCALA:





















ARQUIVO:
Revisão 01 - 29/08/2024

DATA:
29/08/2024

CTH/01 - NOME ETAPA:
ILUMINAÇÃO DE EMERGÊNCIA

VERSÃO:
R00

PRONCHIA:
07

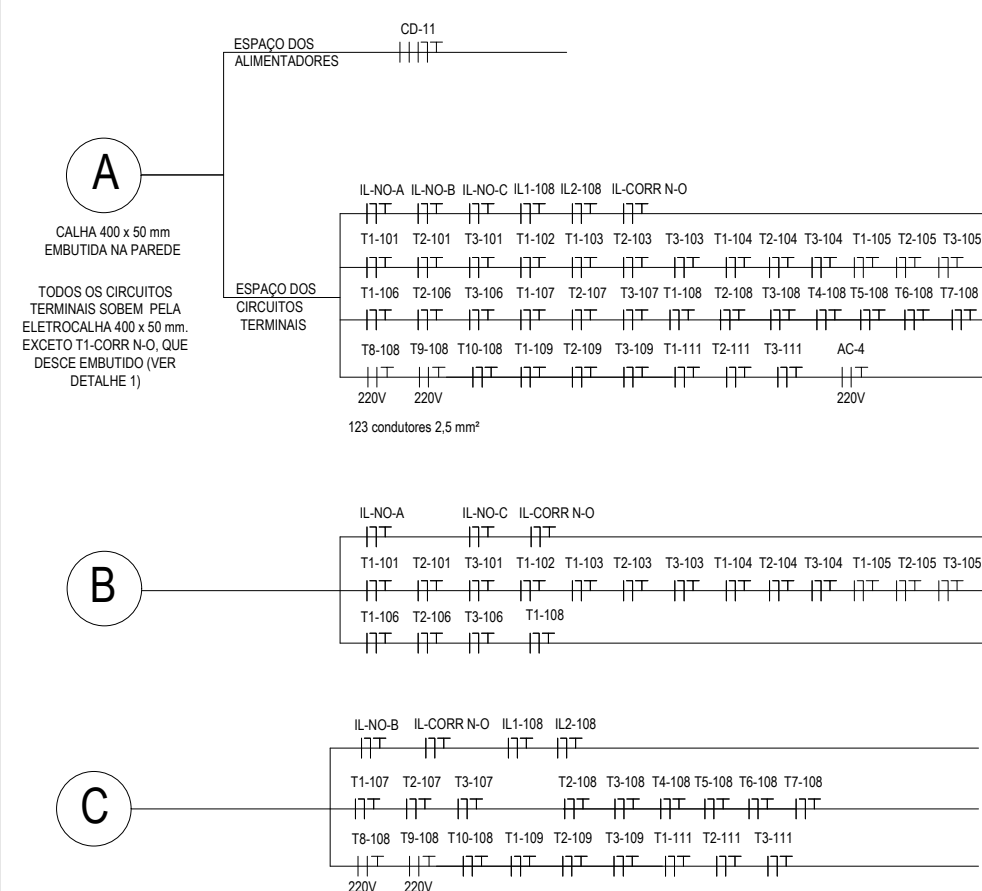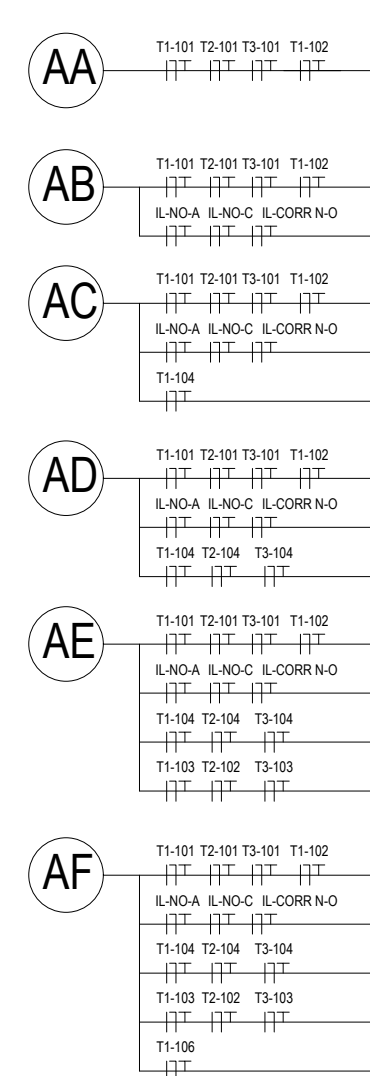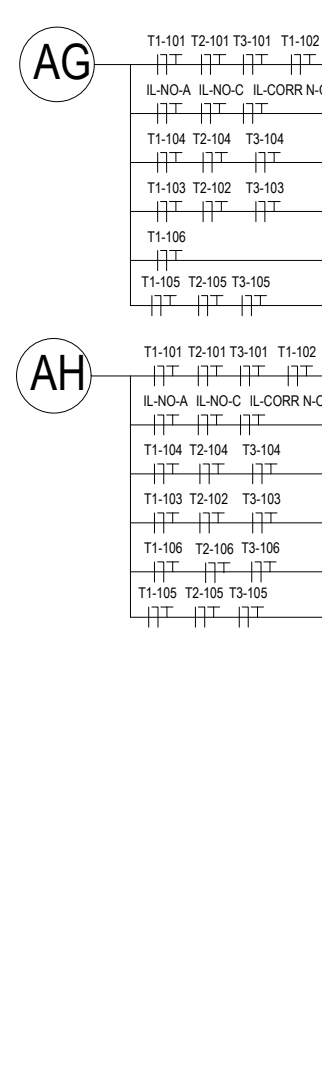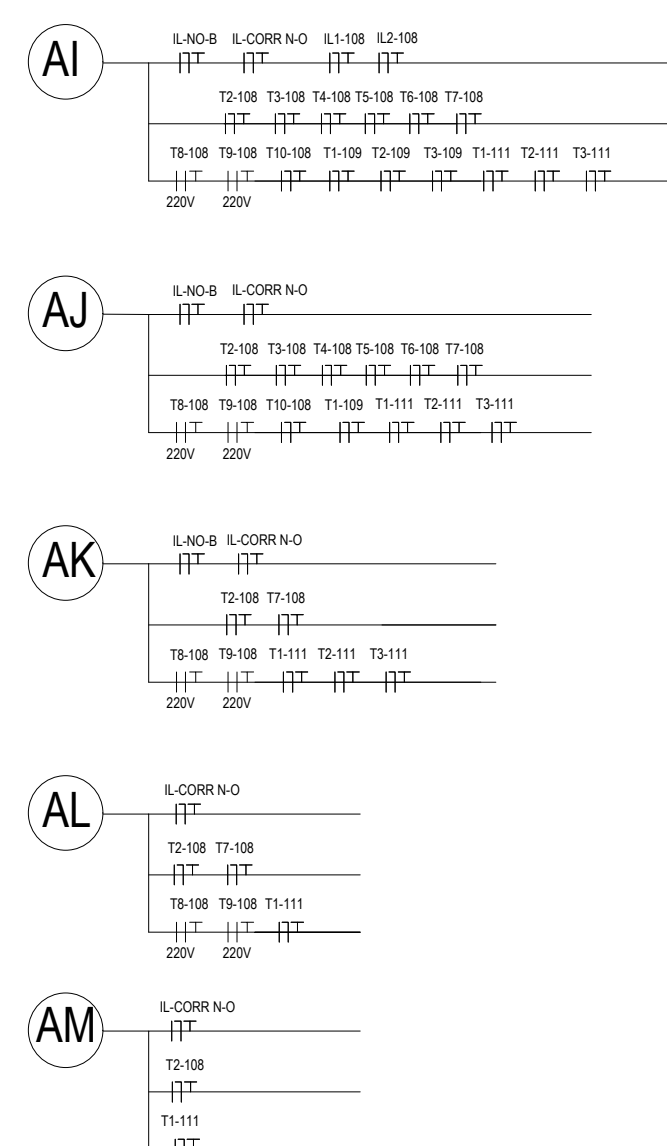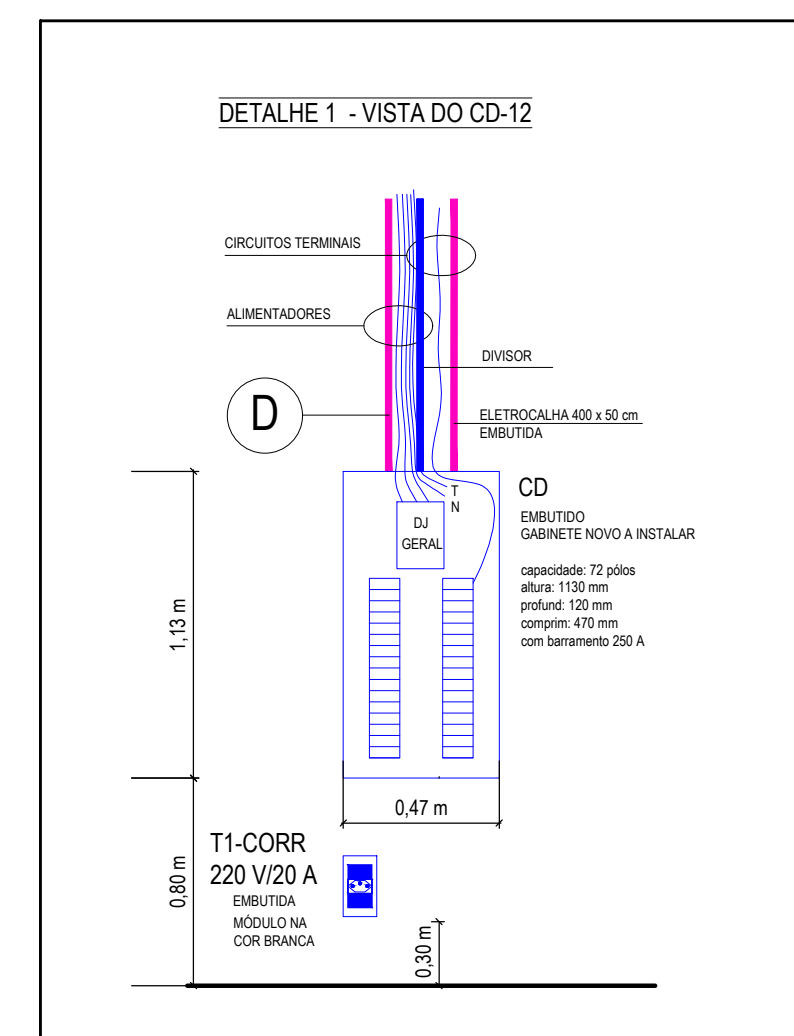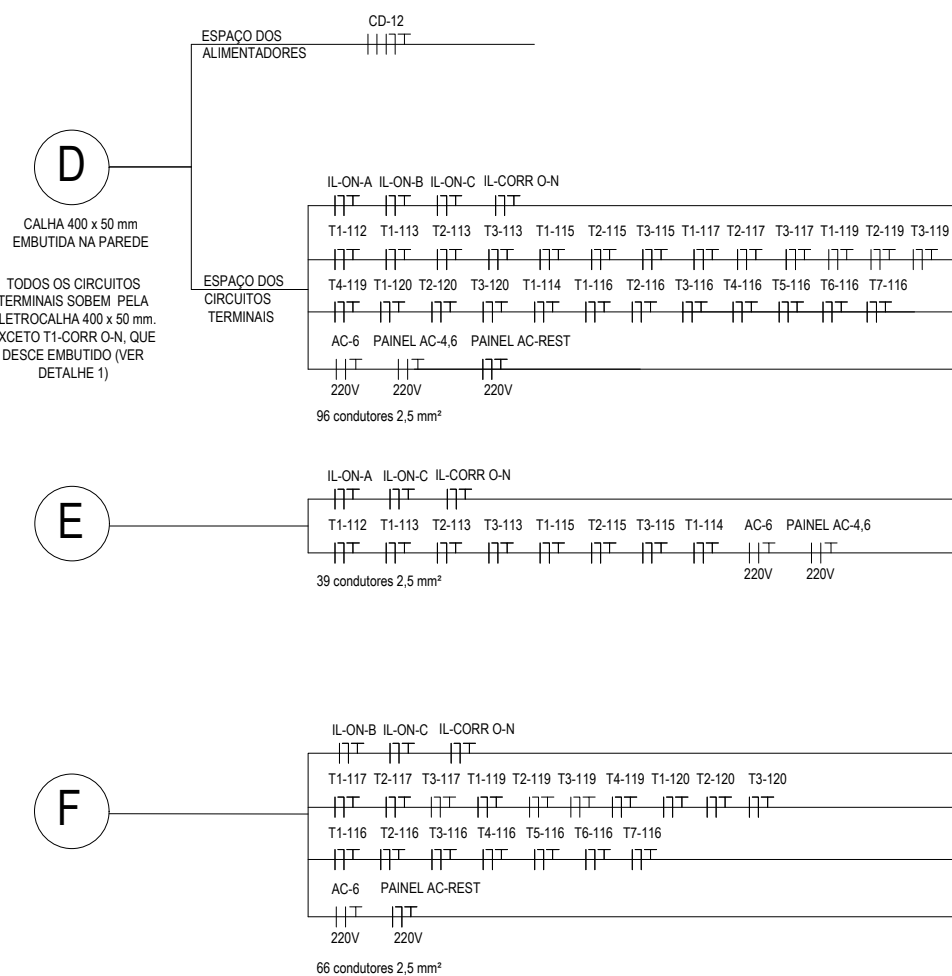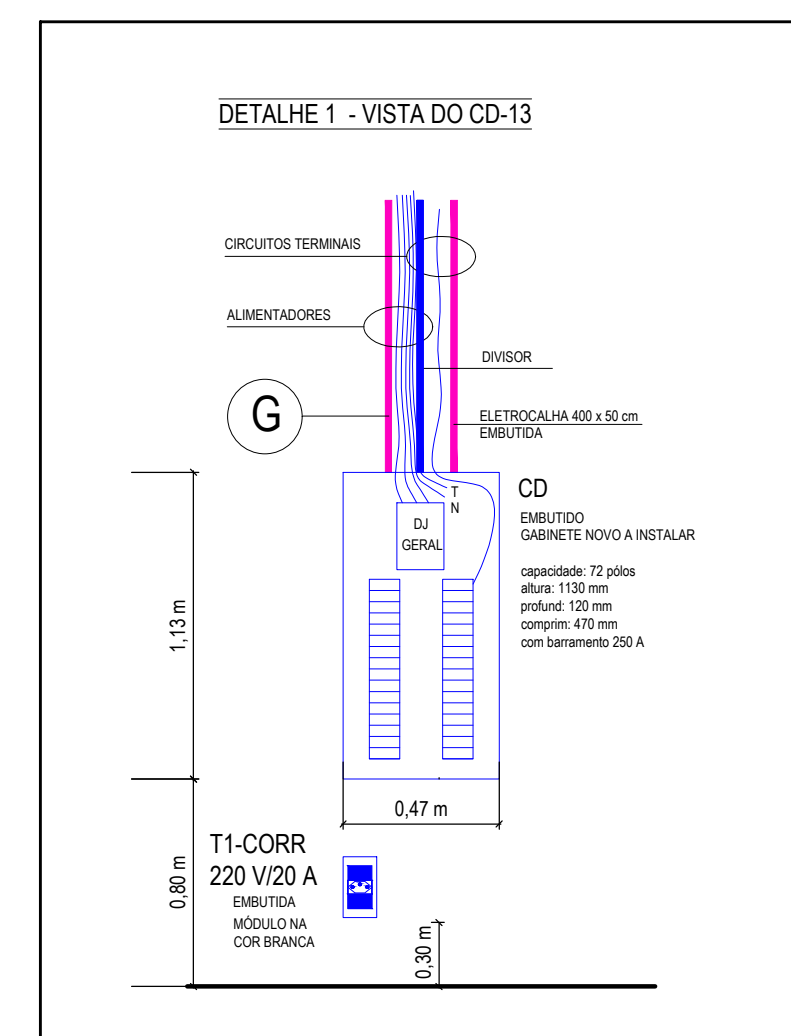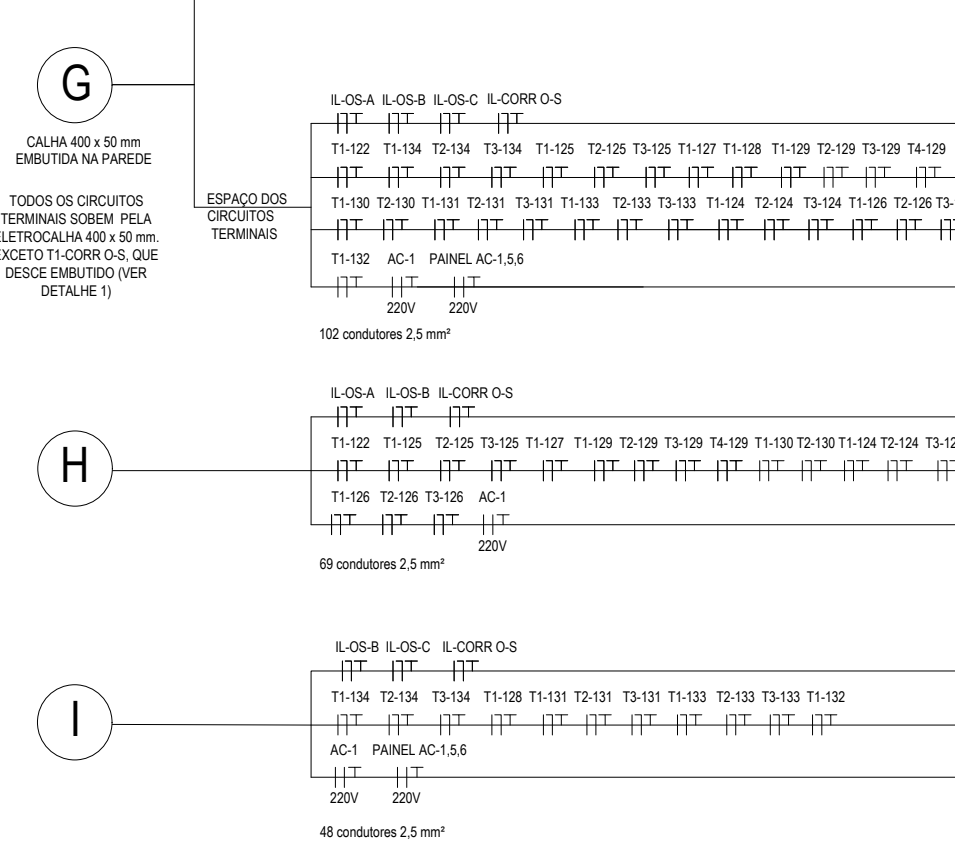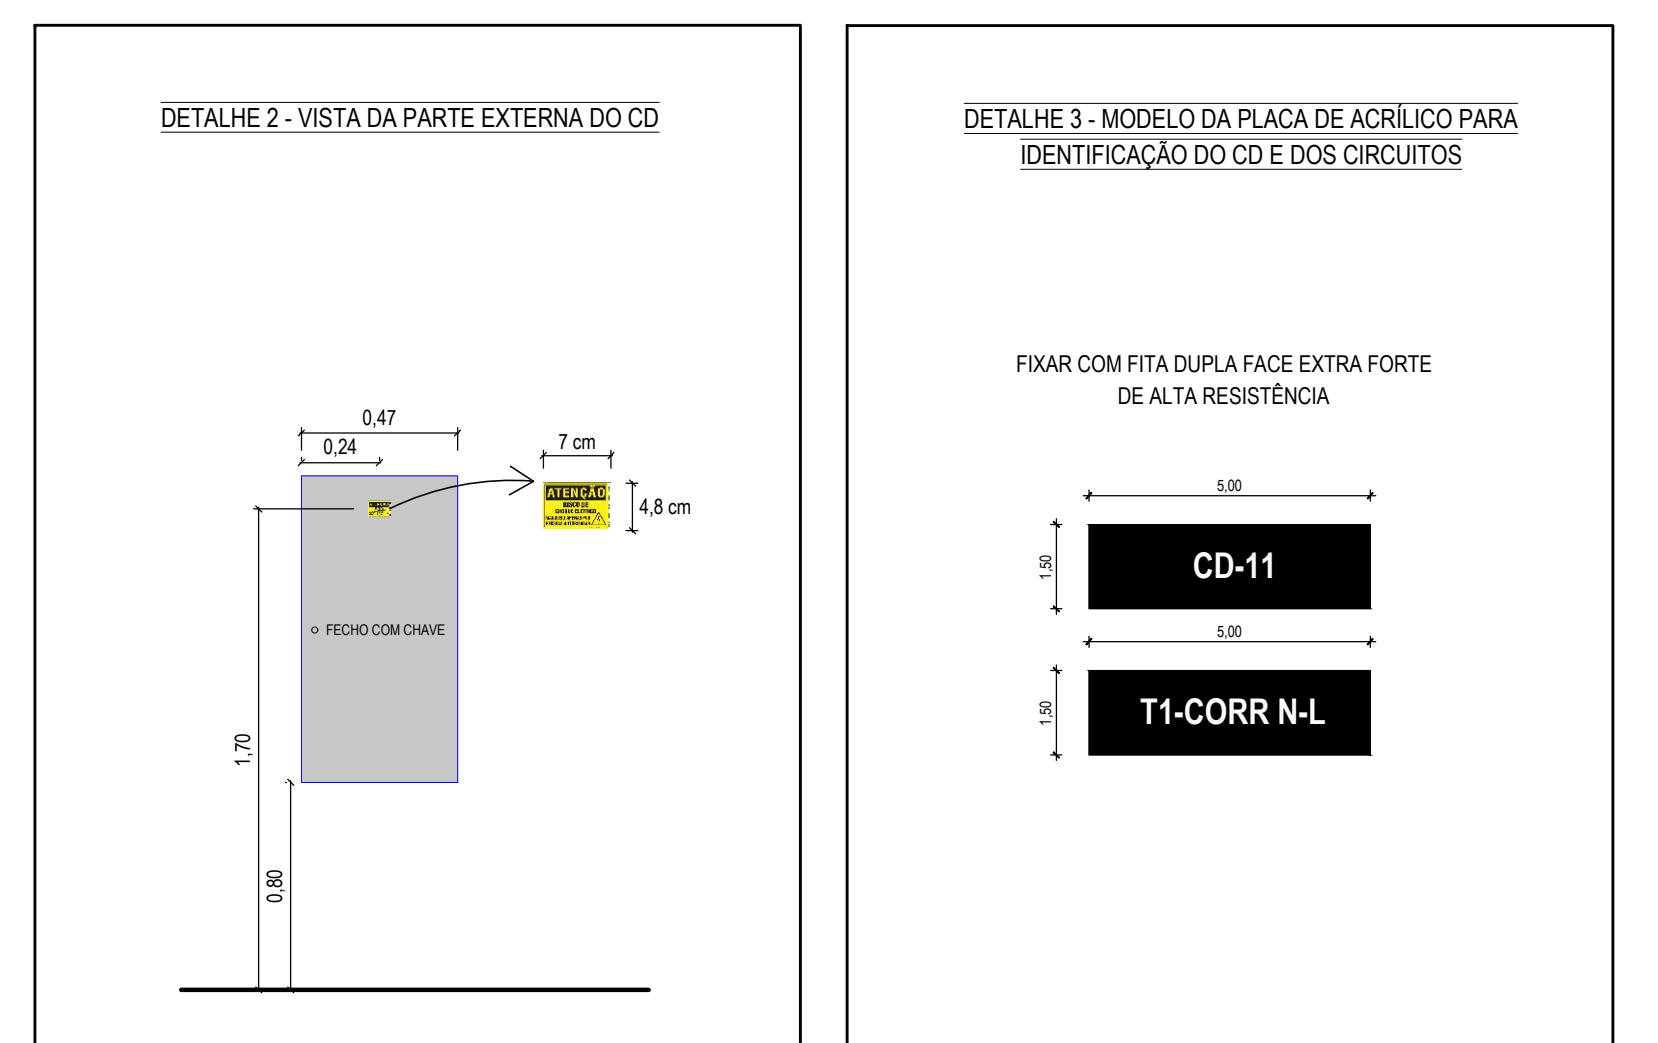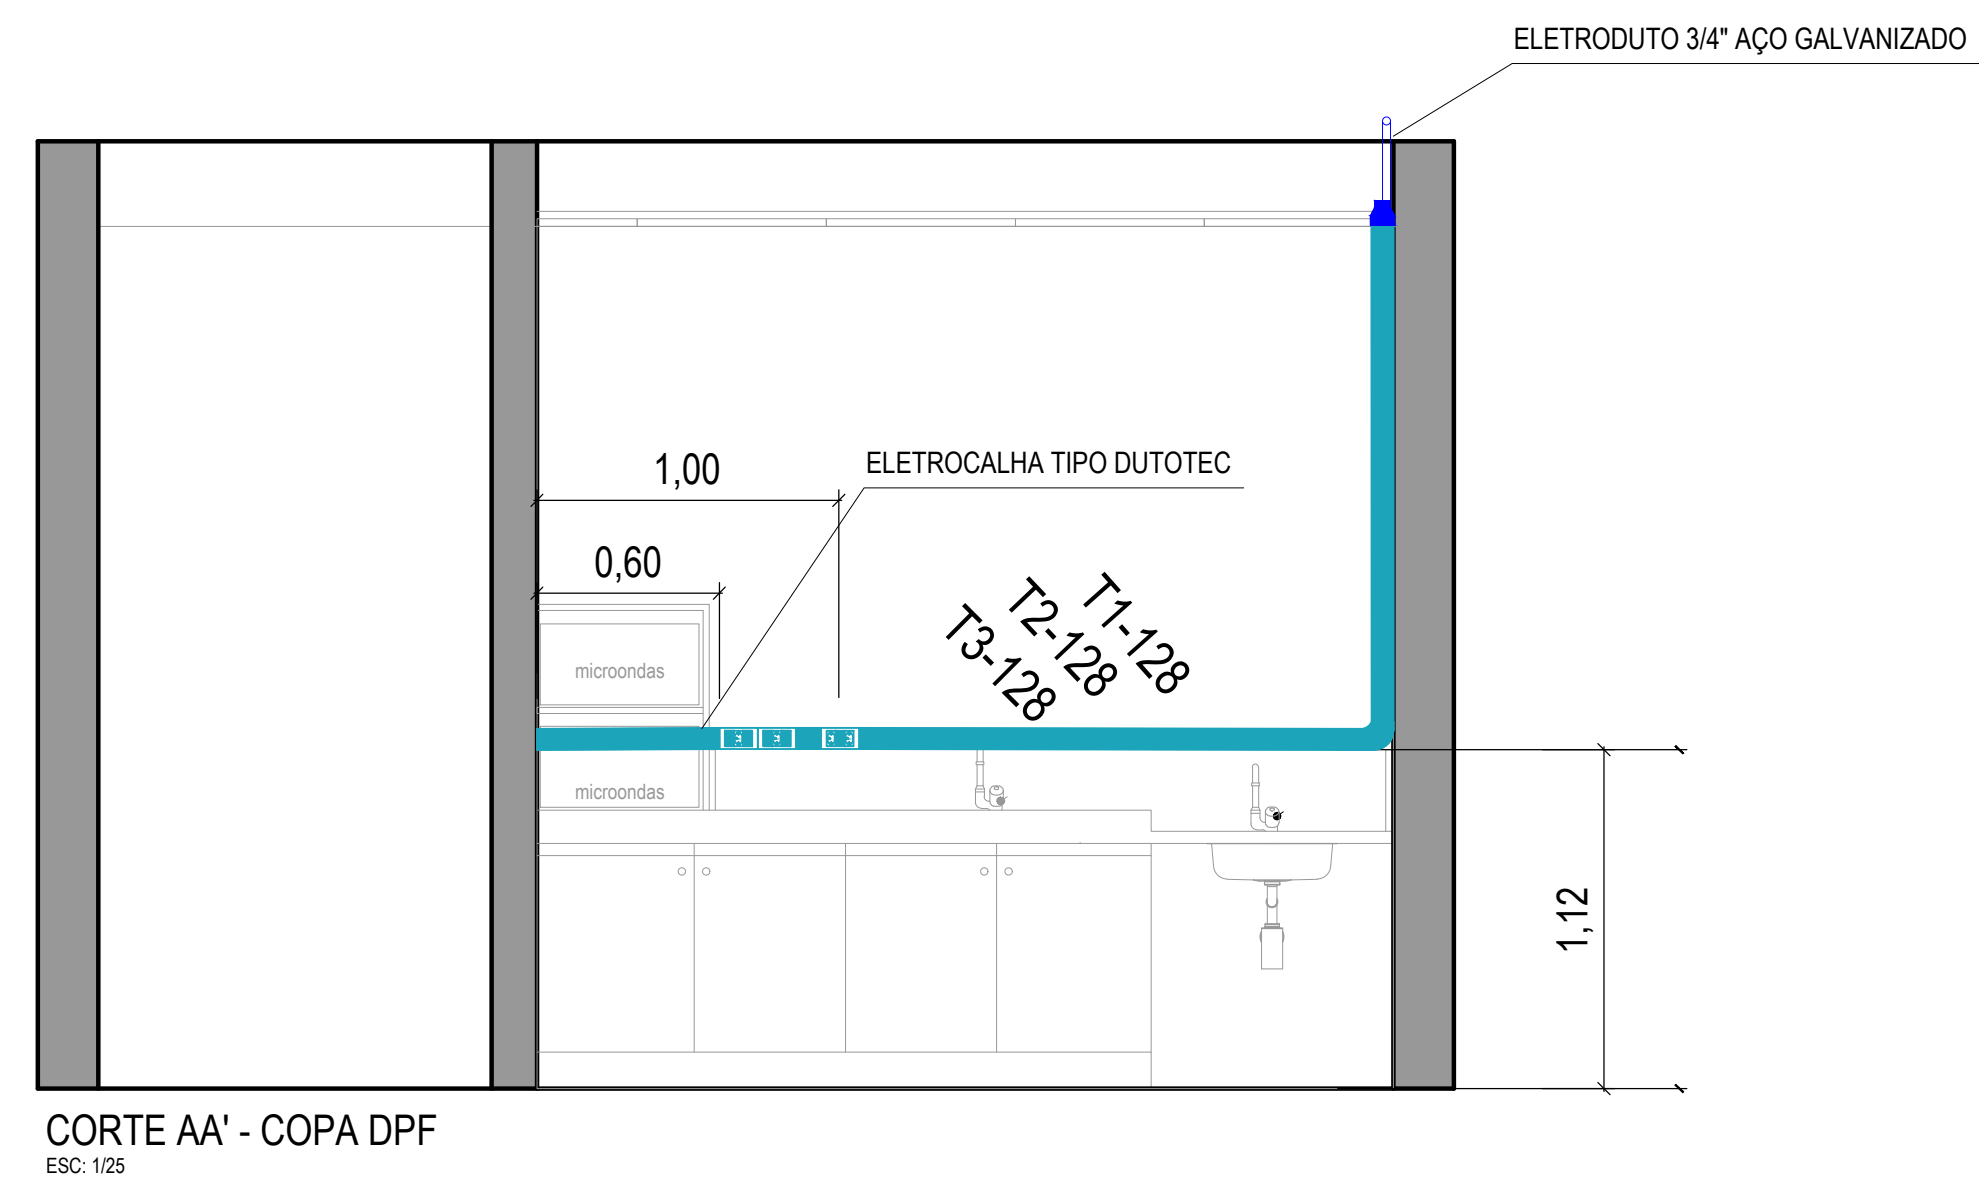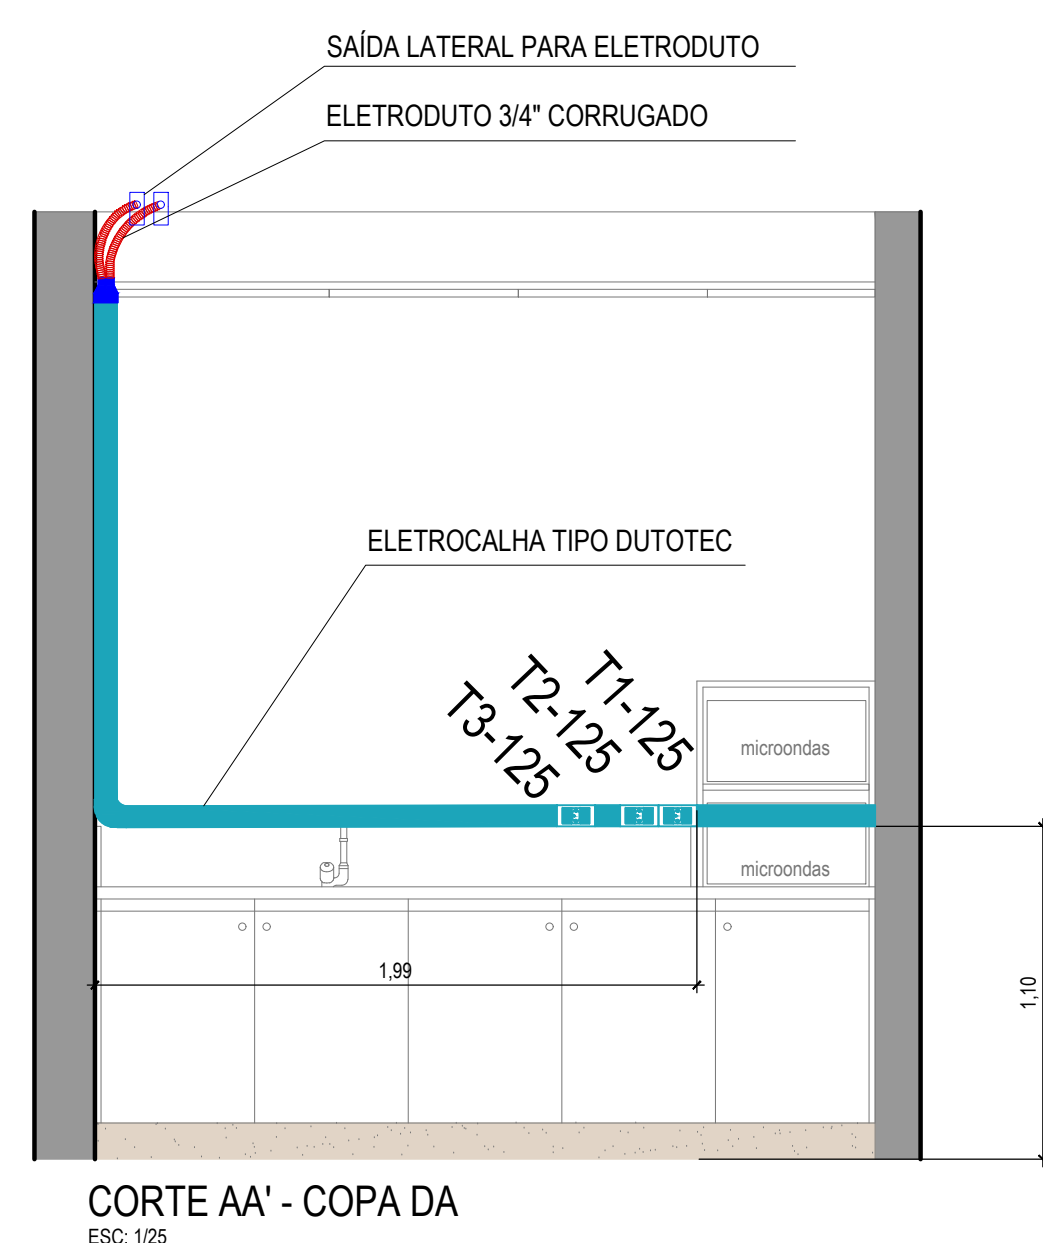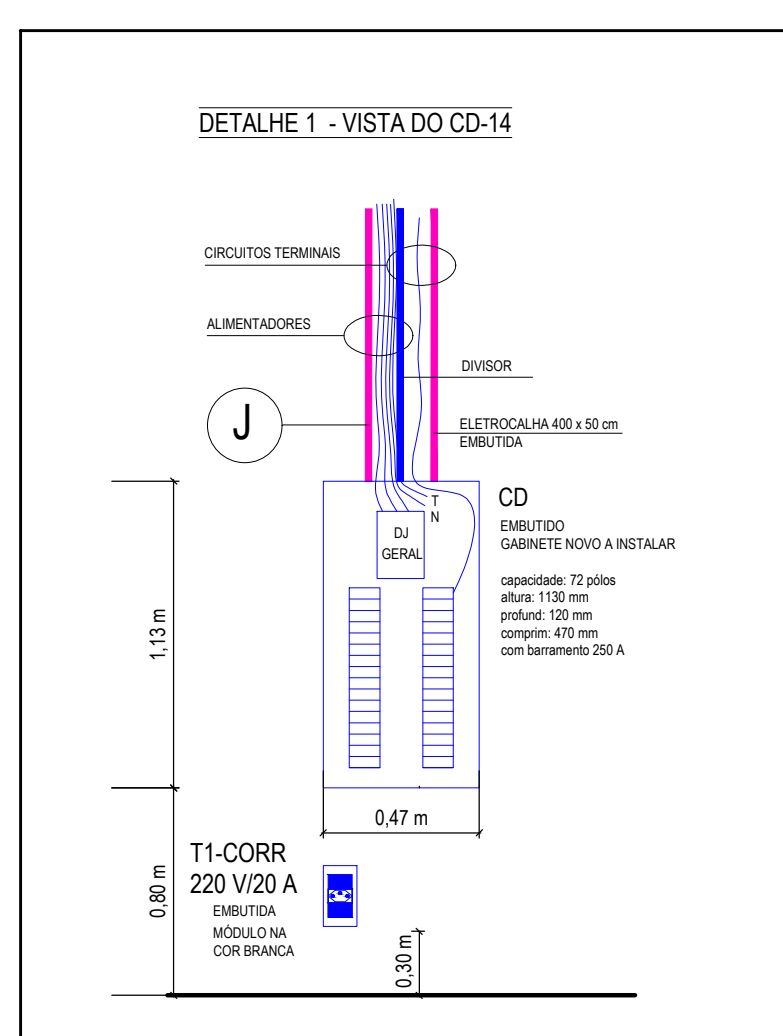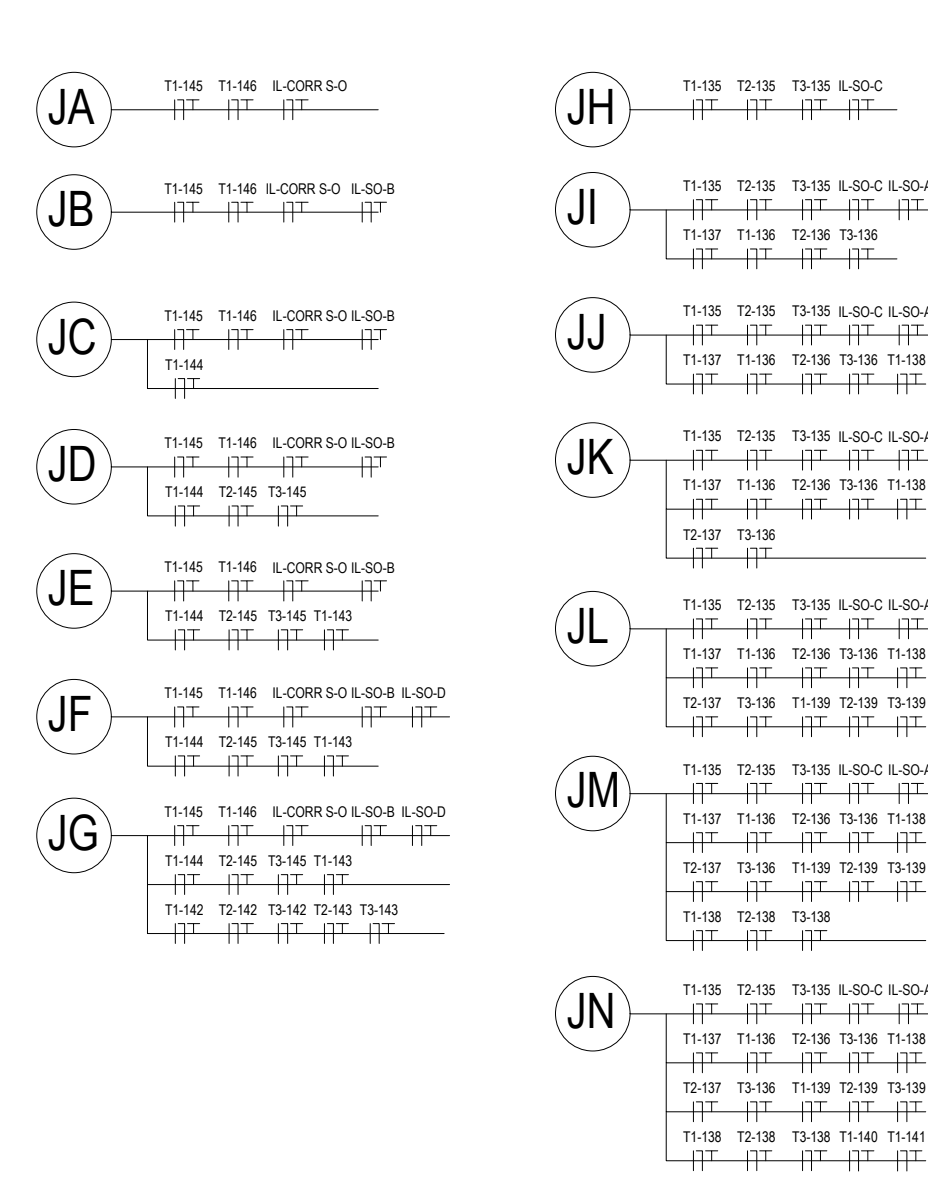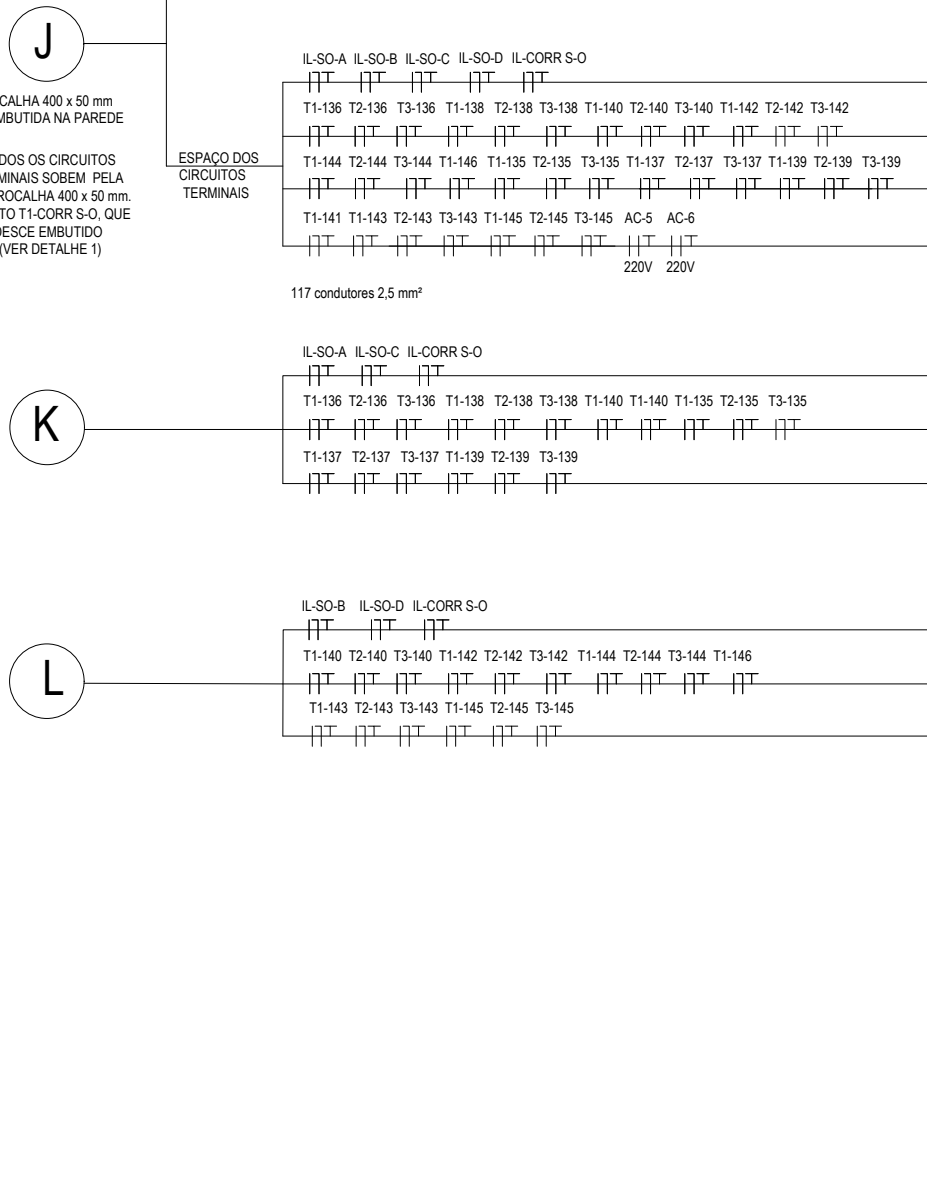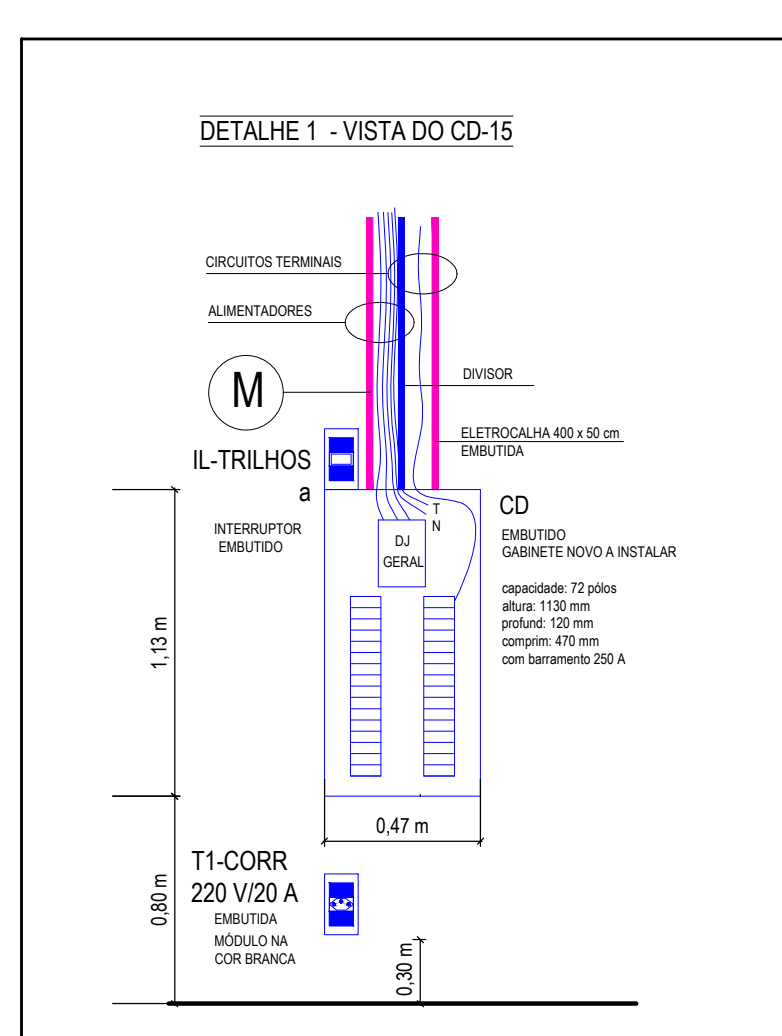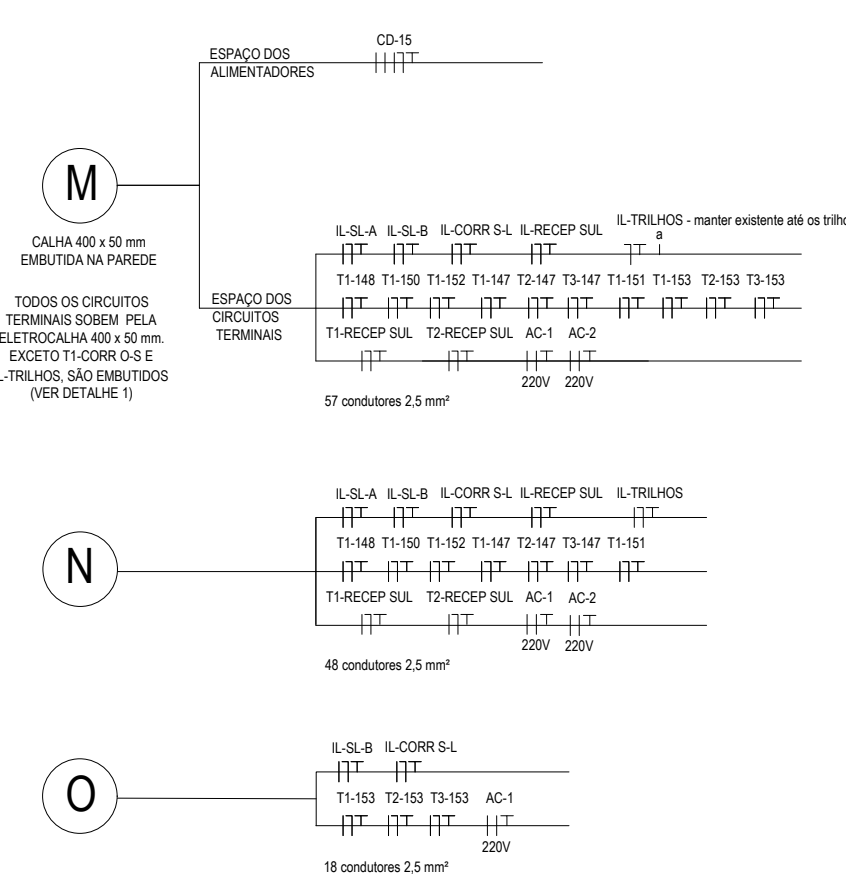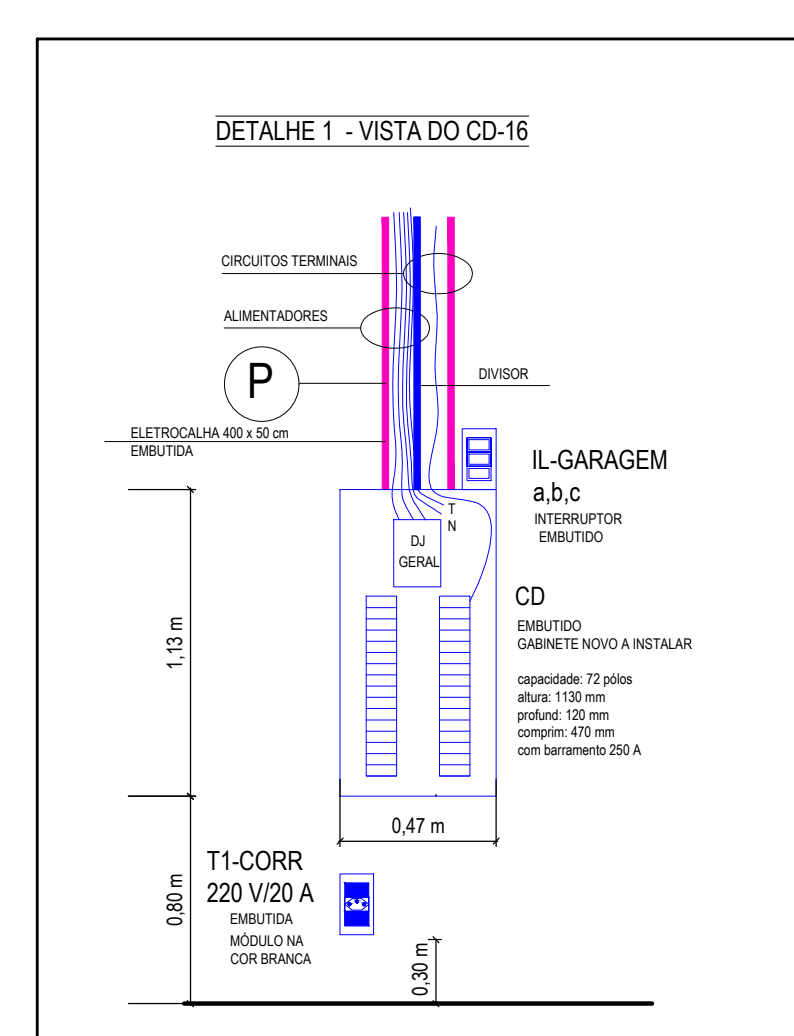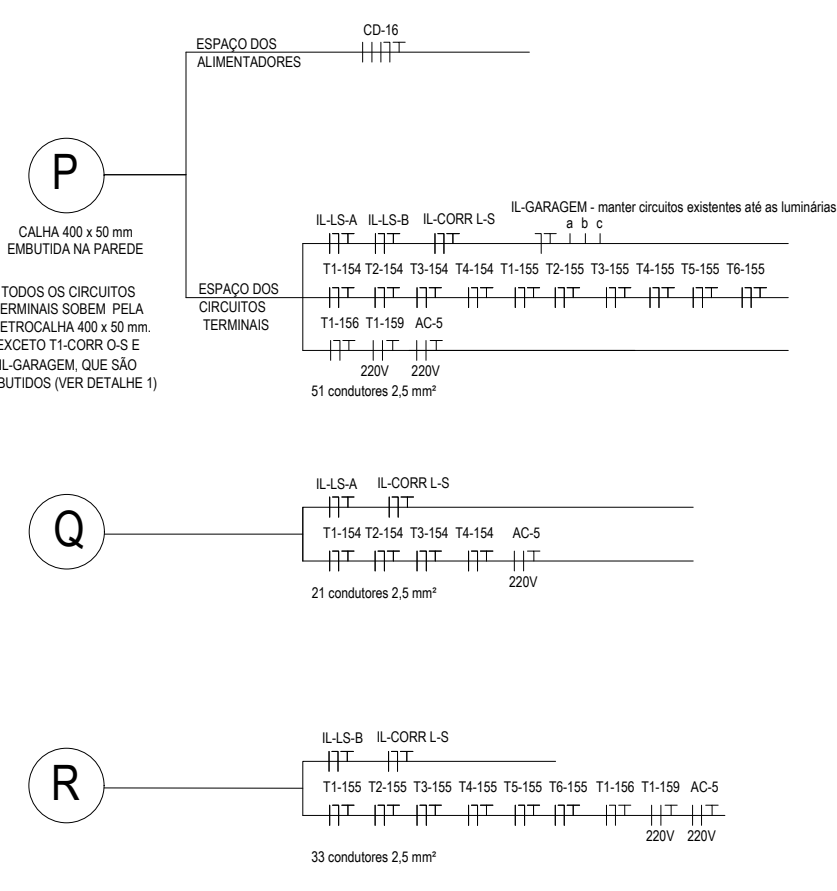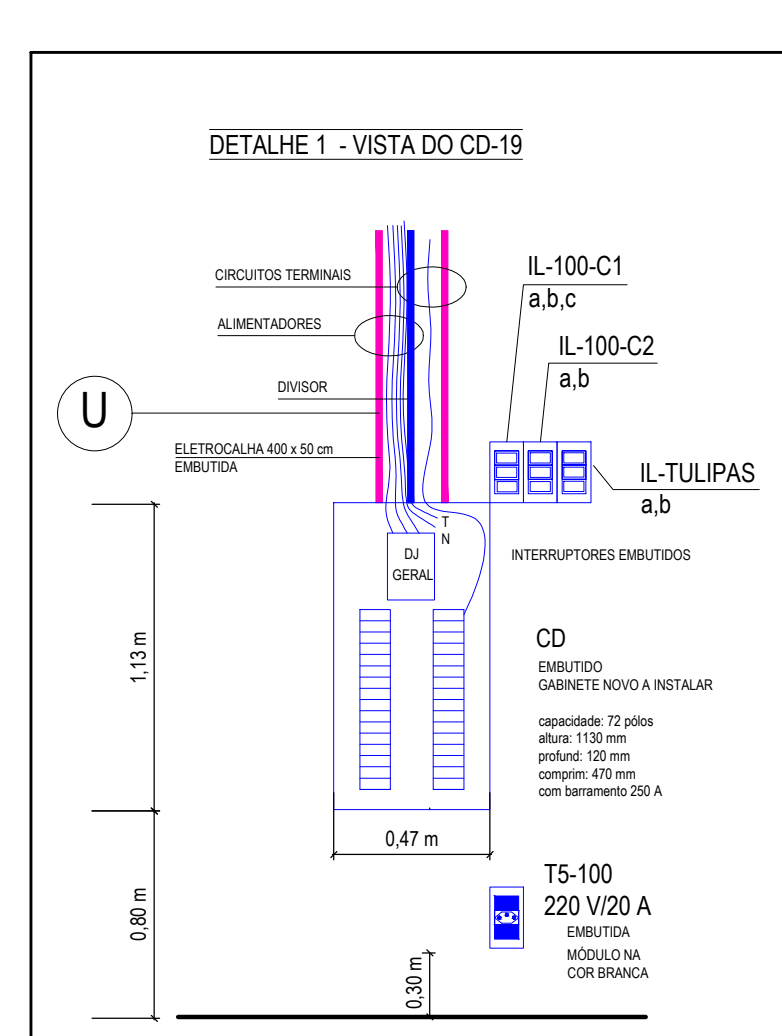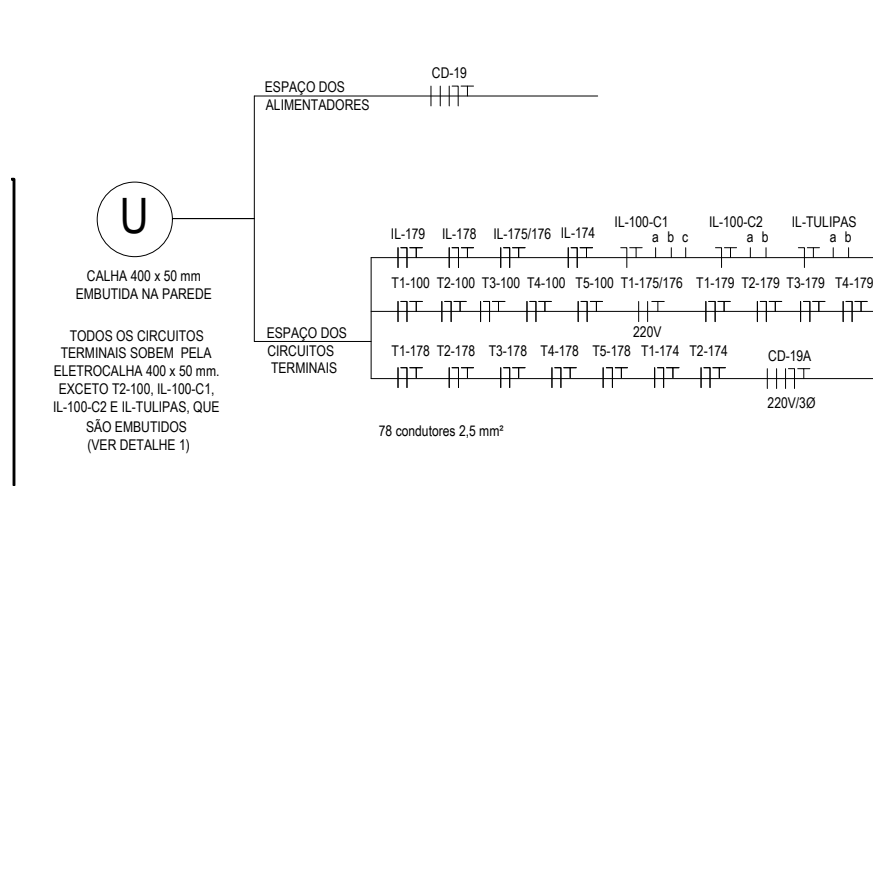

[illegible]

QUADRO DE CARGAS																			
CD-12																			
CIRCUITO	ID DO DISPOSITIVO	ID DO CIRCUITO	DESCRIÇÃO	TIPO DE CARGA	CAPAC. TOMADAS (A)	COR DO MÓDULO	Nº PÓLOS	TENSÃO (V)	POT. TOTAL (W)	FP	POT. TOTAL (VA)	FASE R (VA)	FASE I (VA)	FASE T (VA)	g(A)	Disjuntor	CONDUTOR (mm²)		
DR	1	IL-ON-A	ILUM.SALAS 112,119,120	L/UTUG	-	-	1	127	884	0,92	939,13	939,13				7,30	1x10	2,5	
	2	IL-ON-B	ILUM.SALAS 117,119,120,121	L/UTUG	-	-	1	127	868	0,92	966,22		965,22			7,30	1x10	2,5	
	3	IL-ON-C	ILUM.SALAS 118,119,116	L/UTUG	-	-	1	127	436	0,92	499,65			499,65		3,80	1x10	2,5	
	4	IL-CORR-ON-A	ILUM-CORR-OR. OESTE-NORTE	L/UTUG	-	-	1	127	880	0,92	921,72	521,74			499,65		7,30	1x10	2,5
	5	T-1312	TUE.SALA 112	L/UTUG	20	PRETA	1	127	600	0,92	684,78			684,78		8,42	1x10	2,5	
	6	T-1313	TUE.SALA 113	L/UTUG	20	PRETA	1	127	600	0,92	669,17				669,17		8,42	1x10	2,5
	7	T-1313	TUE.SALA 113	TUE	20	AZUL	1	127	1250	0,92	1.358,70	138,70				10,70	1x20	2,5	
	8	T-1315	TUE.SALA 115	L/UTUG	20	PRETA	1	127	110	0,92	119,57			119,57		0,94	1x10	2,5	
	9	T-1315	TUE.SALA 115	TUE	20	AZUL	1	127	600	0,92	669,17			669,17		8,42	1x10	2,5	
	10	T-1315	TUE.SALA 115	TUE	20	AZUL	1	127	1250	0,92	1.358,70				138,70	10,70	1x20	2,5	
	11	T-1315	TUE.SALA 115	L/UTUG	20	PRETA	1	127	110	0,92	119,57			119,57		0,94	1x10	2,5	
	12	T-1317	TUG.SALA 117	L/UTUG	20	PRETA	1	127	500	0,92	544,48	543,48				4,28	1x10	2,5	
	13	T-1317	TUG.SALA 117	TUE	20	AZUL	1	127	1250	0,92	1.358,70			138,70		10,70	1x20	2,5	
	14	T-1317	TUG.SALA 117	L/UTUG	20	PRETA	1	127	110	0,92	119,57			119,57		0,94	1x10	2,5	
	15	T-1319	TUG.SALA 119	L/UTUG	20	PRETA	1	127	300	0,92	326,09				326,09	2,57	1x10	2,5	
	16	T-1319	TUG.SALA 119	TUE	20	AZUL	1	127	1300	0,92	1.460,17	136,57				10,78	1x20	2,5	
	17	T-1319	TUG.SALA 119	L/UTUG	20	PRETA	1	127	300	0,92	326,09				326,09	2,57	1x10	2,5	
18	T-1419	TUE.SALA 119	TUE	20	AZUL	1	127	1260	0,92	1.369,57			136,57		10,78	1x20	2,5		
19	T-1320	TUE.SALA 120	L/UTUG	20	PRETA	1	127	1300	0,92	1.460,18	136,58				10,77	1x20	2,5		
20	T-1320	TUE.SALA 120	TUE	20	AZUL	1	127	1260	0,92	1.364,35			130,35		10,27	1x20	2,5		
21	T-1320	TUE.SALA 120	L/UTUG	20	AZUL	1	127	1250	0,92	1.358,70				138,70	10,70	1x20	2,5		
22	T-1314	TUE.SALA 114	L/UTUG	20	PRETA	1	127	1200	0,92	1.364,35	130,35				10,27	1x16	2,5		
23	T-1316	TUE.SALA 116	L/UTUG	20	PRETA	1	127	700	0,92	760,87			760,87		5,99	1x10	2,5		
24	T-1316	TUE.SALA 116	TUE	20	AZUL	1	127	1250	0,92	1.358,70				138,70	10,70	1x20	2,5		
25	T-1316	TUE.SALA 116	L/UTUG	20	PRETA	1	127	110	0,92	119,57			119,57		0,94	1x10	2,5		
26	T-1416	TUE.SALA 116	TUE	20	AZUL	1	127	750	0,92	815,22	815,22				6,42	1x10	2,5		
27	T-1516	TUE.SALA 116	TUE	20	BRANCA	2	220	220	0,92	479,91			336,96		3,06	2x10	2,5		
28	T-1616	TUE.SALA 116	TUE	20	BRANCA	2	220	200	0,92	217,39	108,70				1,08	2x10	2,5		
29	T-1716	TUE.SALA 116	TUE	20	BRANCA	2	220	800	0,92	860,57			494,78		3,99	2x10	2,5		
30	T-20-CORR-ON-A	TUI-20Z CORR-OR. OESTE-NORTE	L/UTUG	20	PRETA	2	220	1300	0,92	1.364,35	652,17				5,93	2x10	2,5		
31	AC-6	FANOLITOS SALAS	L/UTUG	20	PRETA	2	220	200	0,92	240,70			130,43	130,43	11,86	2x10	2,5		
32	PAINEL AC-6-A	AUTOMATICA AC-6 220V	L/UTUG	20	PRETA	2	220	100	0,92	108,70	54,35				0,49	2x10	2,5		
33	PAINEL AC-6-B	AUTOMATICA RESTAURANTE	L/UTUG	-	-	2	220	100	0,92	108,70	54,35				0,49	2x10	2,5		
34	DR-120	DR.SALA 120 4/25A (ON DA)	L/UTUG	-	-	-	44		25.268,00		27.465,22	9.145,65	8.997,83	9.321,74	72,08		25A 4P		

QUADRO DE CARGAS																	
CD-13																	
CIRCUITO COM O	ID DO DISJUNTOR	ID DO CIRCUITO	DESCRIÇÃO	TIPO DE CARGA	CAPAC. TOMADA (A)	COR DO MÓDULO	N. PÓLOS	TEN-3 (W)	POT. TOTAL (W)	FP	POT. TOTAL (VA)	FASE (VA)	FASE 5 (VA)	FASE T (VA)	Ip (A)	Disjuntor	COMBIDOR (mm²)
DR	1	L-05-A	LILUM SALA 122, 123, 125, 127, 129	L/UTRO	-	-	1	127	1044	0,92	1.134,78	1134,78			8,94	1x16	2,5
	2	L-05-B	LILUM SALA 130, 131, 133	L/UTRO	-	-	1	127	864	0,92	990,13		999,13		7,39		
	3	L-05-C	LILUM SALA 126, 128, 132, 134	L/UTRO	-	-	1	127	1382	0,92	1.604,35			794,35	8,95	1x16	2,5
	4	L-05-D	LILUM CORREDOR OESTE SUL	L/UTRO	10	PRETA	1	127	504	0,92	547,83	547,83			4,31	1x10	2,5
	5	L-12-22	LILUM SALA 122	L/UTRO	10	PRETA	1	127	1200	0,92	1.304,35		1304,35		10,27	1x16	2,5
	6	T-13-14	TUE SALA 120	T/UE	20	AZUL	1	127	1250	0,92	1.358,70			1158,70	10,10	1x20	2,5
	7	T-13-14	TUE SALA 134	T/UE	20	AZUL	1	127	1250	0,92	1.358,70		1304,35		10,27	1x16	2,5
	8	T-13-14	TUE SALA 124	T/UE	20	AZUL	1	127	1200	0,92	1.304,35		1304,35		10,27	1x20	2,5
	9	T-12-25	TUE SALA 125	T/UE	20	PRETA	1	127	400	0,92	434,78			434,78	3,42	1x10	2,5
	10	T-12-25	TUE SALA 125	T/UE	20	AZUL	1	127	1250	0,92	1.358,70		1158,70		10,10	1x20	2,5
DR	11	T-12-25	TUE SALA 125	L/UTRO	10	PRETA	1	127	110	0,92	119,57	119,57			0,94	1x10	2,5
	12	T-12-27	TUE SALA 127	L/UTRO	10	PRETA	1	127	600	0,92	652,17			652,17	4,14	2x5	
	13	T-12-28	TUE SALA 128	L/UTRO	10	PRETA	1	127	1200	0,92	1.304,35			1194,35	10,27	1x16	2,5
	14	T-12-29	TUE SALA 129	L/UTRO	10	PRETA	1	127	600	0,92	652,17			652,17	4,14	2x5	
	15	T-12-29	TUE SALA 129	T/UE	20	AZUL	1	127	1200	0,92	1.304,35	1304,35			10,27	1x20	2,5
	16	T-12-29	TUE SALA 129	T/UE	20	AZUL	1	127	1250	0,92	1.358,70			1158,70	10,10	1x20	2,5
	17	T-12-29	TUE SALA 129	L/UTRO	10	PRETA	1	127	1200	0,92	1.304,35		119,57		0,94	1x10	2,5
	18	T-13-10	TUE SALA 130	L/UTRO	10	PRETA	1	127	500	0,92	543,48			543,48	4,28	1x10	2,5
	19	T-13-10	TUE SALA 130	L/UTRO	10	PRETA	1	127	500	0,92	217,39	217,39			1,71	1x10	2,5
	20	T-13-11	TUE SALA 131	L/UTRO	10	PRETA	1	127	500	0,92	543,48			543,48	4,28	1x10	2,5
DR	21	T-13-11	TUE SALA 131	T/UE	20	AZUL	1	127	1250	0,92	1.358,70			1158,70	10,10	1x20	2,5
	22	T-13-11	TUE SALA 131	L/UTRO	10	PRETA	1	127	500	0,92	119,57		119,57		0,94	1x10	2,5
	23	T-13-13	TUE SALA 133	L/UTRO	10	PRETA	1	127	800	0,92	869,57			869,57	6,48	1x16	2,5
	24	T-13-13	TUE SALA 133	T/UE	20	AZUL	1	127	1250	0,92	1.358,70	1358,70			10,10	1x20	2,5
	25	T-13-13	TUE SALA 133	L/UTRO	10	PRETA	1	127	500	0,92	119,57		119,57		0,94	1x10	2,5
	26	T-13-14	TUE SALA 134	L/UTRO	10	PRETA	1	127	400	0,92	434,78			434,78	3,42	1x10	2,5
	27	T-13-14	TUE SALA 134	T/UE	20	AZUL	1	127	1250	0,92	1.358,70			1158,70	10,10	1x20	2,5
	28	T-13-14	TUE SALA 124	L/UTRO	10	PRETA	1	127	110	0,92	119,57	119,57			0,94	1x10	2,5
	29	T-13-16	TUE SALA 126	L/UTRO	10	PRETA	1	127	400	0,92	434,78			434,78	3,42	1x10	2,5
	30	T-13-26	TUE SALA 126	T/UE	20	AZUL	1	127	1250	0,92	1.358,70			1158,70	10,10	1x20	2,5
DR	31	T-13-12	TUE SALA 126	L/UTRO	10	PRETA	1	127	400	0,92	119,57	119,57			0,94	1x10	2,5
	32	T-13-12	TUE SALA 132	L/UTRO	10	PRETA	1	127	1200	0,92	1.304,35			1194,35	10,27	1x16	2,5
	33	T-13-12	TUE SALA 126	L/UTRO	10	PRETA	1	127	1200	0,92	1.304,35			1194,35	10,27	1x16	2,5
	34	T-13-12	TUE SALA 132	L/UTRO	10	PRETA	1	127	1200	0,92	1.304,35			1194,35	10,27	1x16	2,5
	35	T-13-12	TUE SALA 132	L/UTRO	10	PRETA	1	127	1200	0,92	1.304,35			1194,35	10,27	1x16	2,5
DR	36	T-13-08-D	TUE CORREDOR OESTE SUL 120V	T/UE	20	BRANCA	2	220	1200	0,90	1.304,35	652,17	652,17		5,93	2x20	2,5
	37	AC1	FANCOISLES OESTE 220V	L/UTRO	2	BRANCA	2	220	2400,70	0,90	2.600,70			1200,35	11,86	2x25	
	38	AC1	FANCOISLES OESTE 220V	L/UTRO	2	BRANCA	2	220	100	0,92	108,70	54,35	54,35		0,49	2x25	
Total	DR-34	DRLUM SALA 134 4x25A (OCOA PAD)	L/UTRO	-	-	-	2	220	100	0,92	108,70	54,35	54,35		0,49	2x25	
	DR-34	DRLUM SALA 134 4x25A (OCOA PAD)	L/UTRO	-	-	-	2	220	100	0,92	108,70	54,35	54,35		0,49	2x25	
									32.720,00	0,90	30.188,78	8.834,78	10.233,61	10.117,30	20,21		

QUADRO DE CARGAS																			
CD-14																			
CIRCUITO COM DR	ID DO DISPOSITIVO	ID DO CIRCUITO	DESCRIÇÃO	TIPO DE CARGA	CAPAC. (VA)	TEM. (VA)	COR DO MÓDULO	Nº PÓLOS	POT. TOTAL (V)	POT. TOTAL (W)	FP	POT. TOTAL (VA)	FASE R (VA)	FASE S (VA)	FASE T (VA)	Ip (A)	Diagrama	CONDUTOR (mm²)	
1	8-50-A	KUM SALAS 136.138.140	L/UTUG	-	-	-	-	1	127	864	0,92	899,13	899,13				8,33	x16	2,5
2	8-50-A	KUM SALAS 142.143.146	L/UTUG	-	-	-	-	1	127	1008	0,92	1.095,65		1095,65			7,69	x16	2,5
3	8-50-C	KUM SALAS 139.139	L/UTUG	-	-	-	-	1	127	1008	0,92	1.095,65		1095,65			8,83	x16	2,5
4	8-50-D	KUM SALAS 141.143.145	L/UTUG	-	-	-	-	1	127	1152	0,92	1.252,17	1252,17				9,86	x16	2,5
5	8-ECORIN-O	KUM CORREDOR SIA CASSETTE	L/UTUG	-	-	-	-	1	127	432	0,92	448,80		448,80	469,57		3,70	x16	2,5
6	7-13-136	TUG SIA 136	L/UTUG	10	PRETA	-	-	1	127	500	0,92	543,48			543,48		4,28	x16	2,5
7	7-13-136	TUE SIA 136	TUE	20	AZUL	-	-	1	127	1250	0,92	1.358,70	1358,70				10,20	x16	2,5
8	7-13-136	TUG SIA 136	L/UTUG	10	PRETA	-	-	1	127	110	0,92	119,57		119,57			0,94	x16	2,5
9	7-13-138	TUG SIA 138	L/UTUG	10	PRETA	-	-	1	127	500	0,92	543,48			543,48		4,28	x16	2,5
10	7-13-138	TUE SIA 138	TUE	20	AZUL	-	-	1	127	1250	0,92	1.358,70			1358,70		10,20	x16	2,5
11	7-13-138	TUG SIA 138	L/UTUG	10	PRETA	-	-	1	127	110	0,92	119,57		119,57			0,94	x16	2,5
12	7-13-140	TUG SIA 140	L/UTUG	10	PRETA	-	-	1	127	500	0,92	543,48	543,48				4,28	x16	2,5
13	7-13-140	TUE SIA 140	TUE	20	AZUL	-	-	1	127	1250	0,92	1.358,70	1358,70				10,20	x16	2,5
14	7-13-140	TUG SIA 140	L/UTUG	10	PRETA	-	-	1	127	110	0,92	119,57	119,57				0,94	x16	2,5
15	7-13-142	TUG SIA 142	L/UTUG	10	PRETA	-	-	1	127	500	0,92	543,48			543,48		4,28	x16	2,5
16	7-13-142	TUE SIA 142	TUE	20	AZUL	-	-	1	127	1250	0,92	1.358,70	1358,70				10,20	x16	2,5
17	7-13-142	TUG SIA 142	L/UTUG	10	PRETA	-	-	1	127	110	0,92	119,57		119,57			0,94	x16	2,5
18	7-13-144	TUG SIA 144	L/UTUG	10	PRETA	-	-	1	127	600	0,92	652,17		652,17			5,14	x16	2,5
19	7-13-144	TUE SIA 144	TUE	20	AZUL	-	-	1	127	1250	0,92	1.358,70			1358,70		10,20	x16	2,5
20	7-13-144	TUG SIA 144	L/UTUG	10	PRETA	-	-	1	127	110	0,92	119,57		119,57			0,94	x16	2,5
21	7-13-146	TUG SIA 146	L/UTUG	10	PRETA	-	-	1	127	600	0,92	652,17		652,17			5,14	x16	2,5
22	7-13-146	TUE SIA 146	TUE	20	AZUL	-	-	1	127	600	0,92	652,17				652,17	5,14	x16	2,5
23	7-13-135	TUE SIA 135	TUE	20	AZUL	-	-	1	127	1250	0,92	1.358,70			1358,70		10,20	x16	2,5
24	7-13-135	TUG SIA 135	L/UTUG	10	PRETA	-	-	1	127	110	0,92	119,57		119,57			0,94	x16	2,5
25	7-13-137	TUG SIA 137	L/UTUG	10	PRETA	-	-	1	127	800	0,92	869,57	869,57				6,85	x16	2,5
26	7-13-137	TUE SIA 137	TUE	20	AZUL	-	-	1	127	1250	0,92	1.358,70			1358,70		10,20	x16	2,5
27	7-13-137	TUG SIA 137	L/UTUG	10	PRETA	-	-	1	127	110	0,92	119,57		119,57			0,94	x16	2,5
28	7-13-139	TUG SIA 139	L/UTUG	10	PRETA	-	-	1	127	600	0,92	652,17			652,17		5,14	x16	2,5
29	7-13-139	TUE SIA 139	TUE	20	AZUL	-	-	1	127	1250	0,92	1.358,70	1358,70				10,20	x16	2,5
30	7-13-139	TUG SIA 139	L/UTUG	10	PRETA	-	-	1	127	110	0,92	119,57		119,57			0,94	x16	2,5
31	7-13-141	TUG SIA 141	L/UTUG	10	PRETA	-	-	1	127	400	0,92	434,78			434,78		3,42	x16	2,5
32	7-13-143	TUG SIA 143	L/UTUG	10	PRETA	-	-	1	127	500	0,92	543,48			543,48		4,28	x16	2,5
33	7-13-143	TUE SIA 143	TUE	20	AZUL	-	-	1	127	1250	0,92	1.358,70	1358,70				10,20	x16	2,5
34	7-13-143	TUG SIA 143	L/UTUG	10	PRETA	-	-	1	127	110	0,92	119,57		119,57			0,94	x16	2,5
35	7-13-145	TUG SIA 145	L/UTUG	10	PRETA	-	-	1	127	600	0,92	652,17		652,17			5,14	x16	2,5
36	7-13-145	TUE SIA 145	TUE	20	AZUL	-	-	1	127	1250	0,92	1.358,70			1358,70		10,20	x16	2,5
37	7-13-145	TUG SIA 145	L/UTUG	10	PRETA	-	-	1	127	110	0,92	119,57	119,57				0,94	x16	2,5
38	7-13-145	TUE SIA 145	TUE	20	AZUL	-	-	1	127	1250	0,92	1.358,70	1358,70				10,20	x16	2,5
39	TC-CORIN-O	TUE CORREDOR SIA 220V	TUE	20	BRANCA	-	-	1	127	120	0,92	126,15	126,17		62,17		0,93	x16	2,5
40	AC-5	FANCOILES 136.138.137.138.140	L/UTUG	-	-	-	-	2	220	200	0,92	2.179,91	1089,96		1089,96		9,88	x20	2,5
41	AC-6	FANCOILES 139.141.143.144.145.146	L/UTUG	-	-	-	-	2	220	200	0,92	2.179,91	1089,96		1089,96		9,88	x20	2,5
Total									43	220	200	0,92	33.652,13	11.256,52	11.256,65	10.386,96	62,75		

QUADRO DE CARGAS																CD-UF			
CIRCUITO COM R	ID DO DISPOSITIVO	ID DO CIRCUITO	DESCRIÇÃO	TIPO DE CARGA	CAPAC. TOMADAS (VA)	COR DO MÓDULO	Nº PÓLOS	TENSÃO (V)	POT. TOTAL (W)	FP	POT. TOTAL (VA)	FASE R (VA)	FASE S (VA)	FASE T (VA)	Ip (A)	Disjuntor	CONDUTOR		
																	(mm²)		
1	IL-S-A	ILUM SALAS 149,158,152	ILUTUP	-	-	-	1	127	684	0,92	748,48	748,48				5,85	1416	2,5	
2	R-S-R	ILUM GALV 149,153,153	ILUTUP	-	-	-	1	127	684	0,92	999,13		999,13			7,39	1416	2,5	
3	IL-COM-S-A	ILUM CORREDOR GALV ESTE	ILUTUP	-	-	-	1	127	312	0,92	199,13				2,47	5,85	2,5		
4	IL-REC-SP	ILUM SAGÃO PORTARIA SUL	ILUTUP	-	-	-	1	127	568	0,92	617,39		617,39			7,39	1410	2,5	
5	IL-TUB-DS	ILUM TUBOS GALV GRABARRA	ILUTUP	-	-	-	1	127	150,4	0,92	150,4			130,43		1,03	1410	2,5	
6	T1-148	TUG SALA 148	ILUTUP	NO	AZUL	-	1	127	2400	0,92	2.400,70					20,84	1410	2,5	
7	T2-150	TUG SALA 150	ILUTUP	NO	AZUL	-	1	127	2400	0,92	2.400,70		2.400,70			20,84	1410	2,5	
8	T3-152	TUG 220V SALA 152	ILUTUP	NO	BRANCA	-	1	127	675	0,92	768,70				3,33	2620	2,5		
9	T4-152	TUG SALA 152	ILUTUP	NO	AZUL	-	1	127	2400	0,92	2.400,70			366,85	366,85	20,54	1410	2,5	
10	T1-147	TUG SALA 147	ILUTUP	NO	PRETA	-	1	127	650,17	0,92	650,17					1,14	25	2,5	
11	T2-147	TUG SALA 147	ILUTUP	NO	AZUL	-	1	127	2500	0,92	2.713,39					21,40	1410	2,5	
12	T3-147	TUG 220V SALA 147	ILUTUP	NO	BRANCA	-	2	220	2500	0,92	2.717,59		1558,70			12,85	2020	2,5	
13	T3-151	TUG SALA 151	ILUTUP	NO	PRETA	-	1	127	650,17	0,92	434,78					1,42	1410	2,5	
14	T1-153	TUG SALA 153	ILUTUP	NO	PRETA	-	1	127	500	0,92	543,48		543,48			4,28	1410	2,5	
15	T2-153	TUG SALA 153	ILUTUP	NO	PRETA	-	1	127	1200	0,92	1.358,70					15,88	1010	2,5	
16	T3-153	TUG SALA 153	ILUTUP	NO	PRETA	-	1	127	1310	0,92	1.193,7				11,93,7	9,04	1410	2,5	
17	T3-REC-SP	TUG	ILUTUP	NO	PRETA	-	1	127	400	0,92	434,78		434,78			3,42	1410	2,5	
18	T2-REC-SP	TUG	ILUTUP	NO	PRETA	-	1	127	400	0,92	434,78					3,42	1410	2,5	
19	T1-COM-S-A	TUG 220V / 20A	ILUTUP	NO	BRANCA	-	2	220	1200	0,92	1.304,85				632,17	632,17	9,30	2920	2,5
20	AC-1	FANCOLETES SALAS 150,178,179	ILUTUP	-	-	-	2	220	1200	0,92	1.304,35		652,17			9,30	2920	2,5	
21	AC-2	FANCOLETES GALV 149,153,153	ILUTUP	-	-	-	2	220	2.000	0,92	2.000,00		1006,96			9,38	2920	2,5	
Total	21						26		23.483,00	0,92	25.525,00	8.480,43	8.349,46	8.695,11		66,99			

QUADRO DE CARGAS																			
CD-16																			
CIRCUITO COM DR	ID DO DISPOSITIVO	ID DO CIRCUITO	DESCRIÇÃO	TIPO DE CARGA	CAPAC. TOMADAS (A)	COR DO MÓDULO	Nº POLOS	TENSÃO (V)	POT. TOTAL (W)	FP	POT. TOTAL (VA)	FASE B (VA)	FASE S (VA)	FASE T (VA)	W (A)	Dispositivo	CONDUTOR (mm²)		
	1	IL-45A	ILUM SALA 155A	ILUTG	-	-	1	127	864	0,02	999,13	999,13	-	-	-	7,39	1x16	2,5	
	2	IL-45B	ILUM SALA 155,156	ILUTG	-	-	1	127	576	0,02	626,09	626,09	-	-	-	4,93	1x10	2,5	
	3	IL-GRABG	ILUM ISS- GRABAGEM	ILUTG	-	-	1	127	1286	0,02	1.408,70	-	1.408,70	-	-	11,09	1x16	2,5	
	4	IL-CORR-1A	ILUM CORRIDOR LESTE SALA	ILUTG	-	-	1	127	240	0,02	260,87	-	-	260,87	-	1,95	1x10	2,5	
	5	T3-154	TUE SALA 154	ILUTG	10	PRETA	1	127	600	0,02	652,17	652,17	-	-	-	5,14	1x16	2,5	
	6	T2-154	TUE SALA 154	TUE	20	PRETA	1	127	1250	0,02	1.158,70	-	1.158,70	-	-	10,00	1x20	2,5	
	7	T3-154	TUE SALA 154	ILUTG	10	PRETA	1	127	310	0,02	135,57	-	-	135,57	-	0,94	1x10	2,5	
	8	T4-154	TUE SALA 154	AZUL	20	PRETA	1	127	1200	0,02	1.304,35	1304,35	-	-	-	10,27	1x20	2,5	
	9	T3-155	TUE SALA 155	ILUTG	10	PRETA	1	127	900	0,02	978,26	-	-	-	-	7,70	1x16	2,5	
	10	T2-155	TUE SALA 155	TUE	20	AZUL	1	127	1200	0,02	1.304,35	1304,35	-	-	-	10,20	1x20	2,5	
	11	T3-155	TUE SALA 155	AZUL	20	PRETA	1	127	1200	0,02	1.304,35	1304,35	-	-	-	10,27	1x20	2,5	
	12	T4-155	TUE 220V SALA 155	TUE	20	BRANCA	2	220	1880	0,02	1.956,52	-	978,26	-	-	8,80	2x20	2,5	
	13	T5-155	TUE SALA 155	TUE	20	AZUL	1	127	1258,02	0,02	1.358,92	-	-	1.358,92	-	10,00	1x20	2,5	
	14	T6-155	TUE SALA 155	ILUTG	10	PRETA	1	127	110	0,02	115,57	-	-	-	-	0,94	1x10	2,5	
	15	T2-156	TUE SALA 156	ILUTG	10	PRETA	1	127	600	0,02	652,17	-	-	652,17	-	5,14	1x16	2,5	
	16	T3-159	TUE 220V / PORTÃO SAÍDA	TUE	-	-	2	220	500	0,02	543,48	271,74	-	-	271,74	-	2,47	2x20	2,5
	17	IL-CORR-1A	TUE 200V / 20A	TUE	-	-	2	220	1200	0,02	1.304,35	652,17	-	-	652,17	-	0,94	2x20	2,5
	18	AC-5	FANCOLETAS SALA 155,156	ILUTG	-	-	2	220	1200	0,02	1.304,35	652,17	-	-	652,17	-	0,94	2x20	2,5
Total	18						22		18.095,00		17.495,00	8.869,57	5.020,17	5.923,91		43,91			

QUADRO DE CARGAS																		
		CD-18																
CIRCUITO COM DR	ID DO EQUIPOTIVO	ID DO CIRCUITO	DESCRIÇÃO	TIPO DE CARGA	CARAC. TENSÃO (V)	COM DO MÓDULO	Nº PÓLOS	TENSÃO (V)	POT. TOTAL (W)	PF	POT. TOTAL (VA)	FASE R (VA)	FASE S (VA)	FASE T (VA)	I _{ph} (A)	Diâmetro	CONDUTOR (mm²)	
	2	IL-362	ILUMINAÇÃO SALA 162	IL/UTG	-	-	1	127	1332	0,92	1.447,83	1.447,83			11,70	1610	2,5	
	3	IL-6-N-5	IL. SALAS 163,164, 165,171 (DUL)	IL/UTG	-	-	1	127	792	0,92	860,87		860,87		6,78	1610	2,5	
	4	IL-6-N-1	IL. SALAS 163,164, 165,171 (NORTE)	IL/UTG	-	-	1	127	792	0,92	1.393,65		1.393,65		10,99	1610	2,5	
	5	IL-CORR-141	IL. CORREDOR NORTE-LESTE	IL/UTG	-	-	1	127	456	0,92	495,65	495,65			3,90	1610	2,5	
	6	TU-162	TUE SALA 162	IL/UTG	10	PRETA	1	127	1000	0,92	1.098,96		1.098,96		8,16	1610	2,5	
	7	TU-162	TUE SALA 162	IL/UTG	10	PRETA	1	127	1500	0,92	1.650,43				12,84	1610	2,5	
	8	TU-162	ELEVADOR HORNELIFT	IL/UTG	10	PRETA	3	230	300	0,92	326,99	108,70	108,70	108,70	0,86	1610	2,5	
	9	TU-163	TUE SALA 163	IL/UTG	20	AZUL	1	127	2500	1	2.500,00				19,09	2000,00	62,5	
DR1	10	TU-164	TUE SALA 164 - COPA	IL/UTG	20	AZUL	1	127	500	0,92	543,48	543,48			4,18	1610	2,5	
DR1	11	TU-164	TUE SALA 164 - COPA	IL/UTG	20	AZUL	1	127	1200	1	1.200,00		1.200,00		9,45	1610	2,5	
DR1	12	TU-164	TUE SALA 164 - COPA	IL/UTG	20	AZUL	1	127	1400	0,92	1.521,74				11,30	1610	2,5	
DR1	13	TU-164	TUE SALA 164 - COPA	IL/UTG	20	AZUL	1	127	1300	0,92	1.394,35		1.394,35		10,27	1610	2,5	
DR1	14	TU-164	TUE SALA 164 - COPA	IL/UTG	20	AZUL	1	127	1250	0,92	1.338,70		1.338,70		10,70	1610	2,5	
DR1	15	TU-164	TUE SALA 164 - COPA	IL/UTG	20	AZUL	1	127	2000	0,92	2.098,92				16,00	2000,00	2,5	
DR1	16	TU-164	TUE SALA 164 - COPA	IL/UTG	20	AZUL	1	127	1250	0,92	1.358,70	1358,70			10,70	1610	2,5	
	17	TU-165/171	TUG SALAS 165,171	IL/UTG	20	AZUL	1	127	2500	0,92	2.717,39		2.717,39		21,40	2000	2,5	
	18	TU-167	TUG SALA 167 - COPA	IL/UTG	10	PRETA	1	127	300	0,92	326,99				32,69	1610	2,5	
	19	TU-167	TUG SALA 167 - COPA	IL/UTG	20	AZUL	1	127	1200	0,92	1.334,35	1304,35			12,50	1610	2,5	
	20	TU-167	TUG SALA 167 - COPA	IL/UTG	20	AZUL	1	127	1200	1	1.200,00				9,45	1610	2,5	
	21	TU-168	TUG SALA 168	IL/UTG	10	PRETA	1	127	600	0,92	627,17				62,17	1610	2,5	
	22	TU-169	TUG SALA 169	IL/UTG	10	PRETA	1	127	1500	0,92	1.695,65	1.695,65			13,34	1610	2,5	
	23	TU-169	TUG SALA 169	IL/UTG	10	PRETA	1	127	1500	0,92	1.394,35	1304,35			10,27	1610	2,5	
	24	TU-169	TUE SALA 169	IL/UTG	20	PRETA	1	127	1250	1	1.250,00			1.250,00	9,84	1610	2,5	
	25	TU-170	TUG SALA 170	IL/UTG	10	PRETA	1	127	400	0,92	424,78			424,78	3,43	1610	2,5	
	26	TU-REC1P	TUG RECEPÇÃO - ILUMINAÇÃO	IL/UTG	10	PRETA	1	127	300	0,92	326,99				2,57	1610	2,5	
	27	TU-REC2P	TUG RECEPÇÃO - ILUMINAÇÃO	IL/UTG	10	PRETA	1	127	300	0,92	326,99				32,69	1610	2,5	
	28	PORTA-1P	PORTA AUTOM 1º AVANÇO	IL/UTG	10	PRETA	2	230	300	0,92	326,99				161,04	161,04	2,5	
	29	PORTA-2P	PORTA AUTOM 2º AVANÇO	IL/UTG	-	-	2	230	300	0,92	326,99				163,04	163,04	144	2,5
	30	PANELC	PANELC SALA 162 - RENOVACAO	IL/UTG	-	-	3	230	2300	0,92	2.500,00	833,33	833,33	833,33	11,36	2000	2,5	
	31	PANELC-1C1	ANTENOTACAO AC PANELOF (FANCLONES) (FANCLONES)	IL/UTG	-	-	2	230	300	0,92	108,70	54,35	54,35		0,86	1610	2,5	
	32	AC1	FANCLONES SALAS 172,162-168-169	IL/UTG	-	-	20	2400	0,92	2.000,00	1304,35	1304,35			11,36	2000	2,5	
	33	TU-CORR-141	TUE 220V CORREDOR NORTE-LESTE	IL/UTG	-	-	20	2400	0,92	1.340,17	1.340,17				62,17	1610	2,5	
	34	TU-REC1P	TUE SERVIÇO RECEPÇÃO 1º AVANÇO	IL/UTG	20	AZUL	1	127	1200	0,92	1.304,35	1304,35			10,27	1610	2,5	
	35	DR1 SALA 164 (COPA)		IL/UTG	-	-	4	4									404,49	
Total	35						47		36.624,00		39.269,27	13.711,59	12.948,55	12.609,42	103,26			

QUADRO DE CARGAS																		
CD-19																		
GRUPO COM DE	ID DO DISPOSITIVO	ID DO CIRCUITO	DESCRIÇÃO	TIPO DE CARGA	CAPAC. TOMADAS (A)	COR DO MODELO	Nº PÓLOS	TENSÃO (V)	POT. TOTAL (W)	FP	POT. TOTAL (VA)	FASE R (VA)	FASE S (VA)	FASE T (VA)	g (A)	Disjuntor	CONDUTOR (mm²)	
1	1	IL-TUPAS	ILUM TUPAS	L/T/UG	-	-	1	127	1000	0,92	1086,96	1086,96				8,56	1410	2,5
	2	IL-LOBO C1	ILUM CANTAL REODINAS	L/T/UG	-	-	1	127	460	0,92	501,20		391,30			2,08	1410	2,5
	3	IL-LOBO C2	ILUM CANTAL REODINAS	L/T/UG	-	-	1	127	528	0,92	579,91			579,91		4,12	1410	2,5
	4	IL-1739	ILUM SAAIA 178	L/T/UG	-	-	1	127	402	0,92	521,74	521,74				4,12	1410	2,5
	5	IL-1738	ILUM SAAIA 178	L/T/UG	-	-	1	127	432	0,92	469,57		469,57			3,30	1410	2,5
	6	IL-1757/26	ILUM BANI FEM E MAC	L/T/UG	-	-	1	127	396	0,92	430,63			430,63		3,30	1410	2,5
	7	IL-1736	ILUM SAAIA 178	L/T/UG	-	-	1	127	362	0,92	396,15	166,52		129,63		1,28	1410	2,5
	8	IL-1300	TUE 220V - BEREQUINO	TUE	20	BRANCA	2	220	700	0,92	760,87	380,43	380,43			3,46	1420	2,5
	9	IL-1300	TUE/SERVO - GUARUÁ CENTRAL	TUE	20	AZUL	1	127	2400	0,92	2.608,70	2608,70				20,54	1420	2,5
	10	IL-1300	TUE 220V - ESTIVOS	TUE	20	BRANCA	2	220	400	0,92	4.217,39			2608,70		17,32	2482	2,5
	11	IL-1600	TUE 127 - EVERTOS	L/T/UG	10	PRETA	1	127	1000	0,92	1.086,96		1086,96			8,56	1410	2,5
	12	IL-1739	TUE 220V - 20A	L/T/UG	20	BRANCA	2	220	1000	0,92	1.304,35			1086,96		1,59	2482	2,5
	13	IL-1757/26	TUE 220V - EXAUSTOR	L/T/UG	20	BRANCA	2	220	900	0,92	217,39	108,70	108,70		652,17	0,96	1420	2,5
	14	IL-1739	TUE SAAIA 179	L/T/UG	10	PRETA	1	127	1000	0,92	1.086,96		543,48		543,48	8,56	1410	2,5
	15	IL-1739	TUE SAAIA 178	L/T/UG	10	PRETA	1	127	1000	0,92	1.158,70			1086,96		10,70	1420	2,5
	16	IL-1739	TUE SAAIA 178	L/T/UG	10	PRETA	1	127	1500	0,92	1.610,4	1610,4				1,28	1410	2,5
	17	IL-1639	TUE 220V/24V - Caldeira	TUE	20	BRANCA	2	220	1300	0,92	1.304,35		652,17	652,17		8,92	1420	2,5
	18	IL-1738	TUE SAAIA 178	L/T/UG	10	PRETA	1	127	900	0,92	869,57		869,57			6,86	1410	2,5
	19	IL-1738	TUE SAAIA 178	L/T/UG	10	PRETA	1	127	400	0,92	434,78			434,78		3,42	1420	2,5
	20	IL-1738	TUE SAAIA 178	L/T/UG	10	PRETA	1	127	400	0,92	1.158,70				238,70	10,70	1420	2,5
	21	IL-1638	TUE SAAIA 178	L/T/UG	10	PRETA	1	127	1500	0,92	1.610,4		1610,4			1,28	1410	2,5
	22	IL-1638	TUE SAAIA 178	L/T/UG	10	PRETA	1	127	1200	0,92	1.304,35		1304,35			10,27	1420	2,5
	23	IL-1638	TUE SAAIA 174	L/T/UG	10	PRETA	1	127	400	0,92	434,78		434,78			3,42	1410	2,5
	24	IL-1638	TUE SAAIA 174	L/T/UG	20	AZUL	1	127	400	0,92	434,78		434,78			3,42	1420	2,5
	25	CD-19A			L/T/UG	-	-	1	220			6.430,00	731,00	215,00				340
Total	25						32		21.840,00		30.152,13	10.220,57	6.667,59	10.329,25		79,23		

22	T1-135	TUG SAGA 135	UTUG	10	PRETA	1	127	600	0,92	652,17		652,17			5,14	2,5
23	T1-139	TUG SAGA 139	UTUG	10	PRETA	1	127	620	0,92	1350	1350	652,17	1350,70		5,14	2,5
24	T1-135	TUG SAGA 135	UTUG	10	PRETA	1	127	110	0,92	135,57		110,57			0,45	2,5
25	T1-137	TUG SAGA 137	UTUG	10	PRETA	1	127	800	0,92	860,57	860,57				6,45	2,5
26	T1-137	TUG SAGA 137	UTUG	10	AZUL	1	127	620	0,92	1350,70		1350,70			10,70	2,5
27	T1-137	TUG SAGA 137	UTUG	10	PRETA	1	127	110	0,92	135,57	119,57				0,45	2,5
28	T1-139	TUG SAGA 139	UTUG	10	PRETA	1	127	600	0,92	652,17		652,17			5,14	2,5
29	T1-139	TUG SAGA 139	UTUG	10	AZUL	1	127	620	0,92	1350,70	1350,70				10,70	2,5
30	T1-139	TUG SAGA 139	UTUG	10	PRETA	1	127	110	0,92	135,57		135,57			0,45	2,5
31	T1-141	TUG SAGA 141	UTUG	10	PRETA	1	127	600	0,92	662,17		662,17			5,14	2,5
32	T1-141	TUG SAGA 141	UTUG	10	AZUL	1	127	500	0,92	544,48		544,48			4,28	2,5
33	T1-141	TUG SAGA 141	TUE	20	AZUL	1	127	1250	0,92	1308,70	1308,70				10,70	2,5
34	T1-141	TUG SAGA 141	UTUG	10	PRETA	1	127	110	0,92	135,57		119,57			0,45	2,5
35	T1-145	TUG SAGA 145	UTUG	10	PRETA	1	127	600	0,92	652,17		652,17			5,14	2,5
36	T1-145	TUG SAGA 145	UTUG	10	AZUL	1	127	620	0,92	1350,70		1350,70			10,70	2,5
37	T1-145	TUG SAGA 145	UTUG	10	PRETA	1	127	110	0,92	135,57	119,57				0,45	2,5
38	T1 COR-LO	TUG COR-LO 1220V	TUE	20	BRANCA	2	220	2000	0,92	1864,35	652,17	652,17			5,14	2,5
39	AC-5	FANCOILTES 13K,141,137,13K,140	UTUG	-	-	2	220	2000	0,92	2173,91	106,96	106,96			9,88	2,5
40	AC-6	FANCOILTES 13K,141,143,145,146,146	UTUG	-	-	4	220	2000	0,92	1404,16	135,74	135,74			10,70	2,5
Total							43	20	30740,00	3351,43	11.255,52	11.255,52	101.958,96		67,42	

CÂMARA MUNICIPAL DE
PORTO ALEGRE

SOM

SERVIÇO DE OBRAS E
MANUTENÇÃO

ETAPA: EXECUTIVA

QUADROS DE CARGAS

PRATO

PROJETO:

REFORMA DO TÉRREO: TÉRREO GERAL

RESP. PROJETO:

Eng. Eletricista Flávia Bonamatti Coelho | CREA RS151620
ACAD. Ana Carolina Abrantes Micheli, ACAD. Jade Garin

ESCALA:
1:100


ARQUIVO:
[Reforma do Térreo_06_EL_CARGAS.dwg](#)

DATA:
23/09/2024


VERSÃO:
R00

PRANCHA:
09


UNIFILAR - CD-11

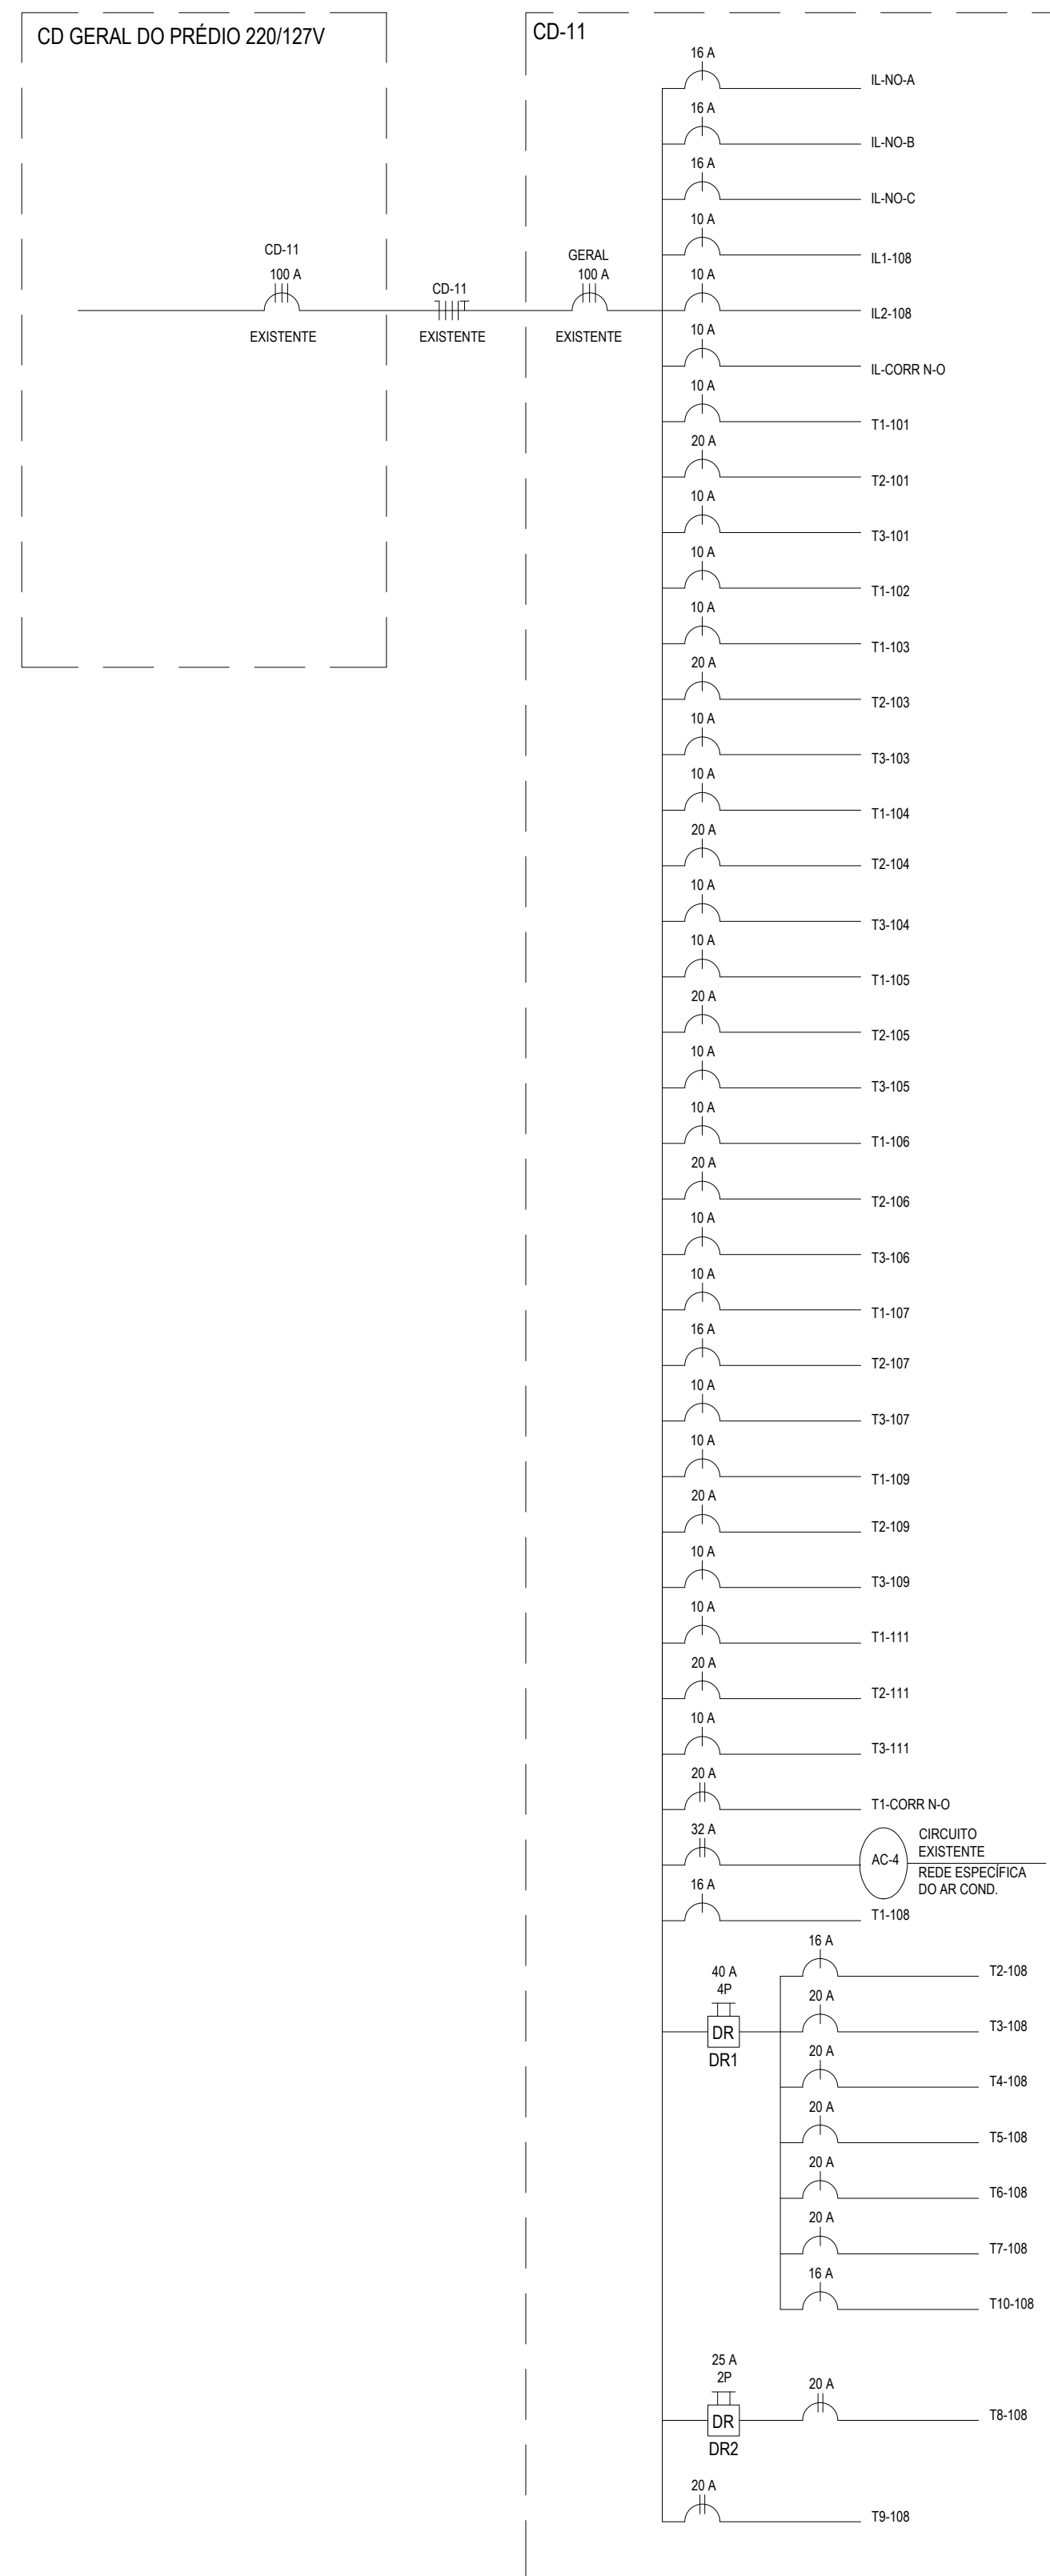


UNIFILAR - CD-12

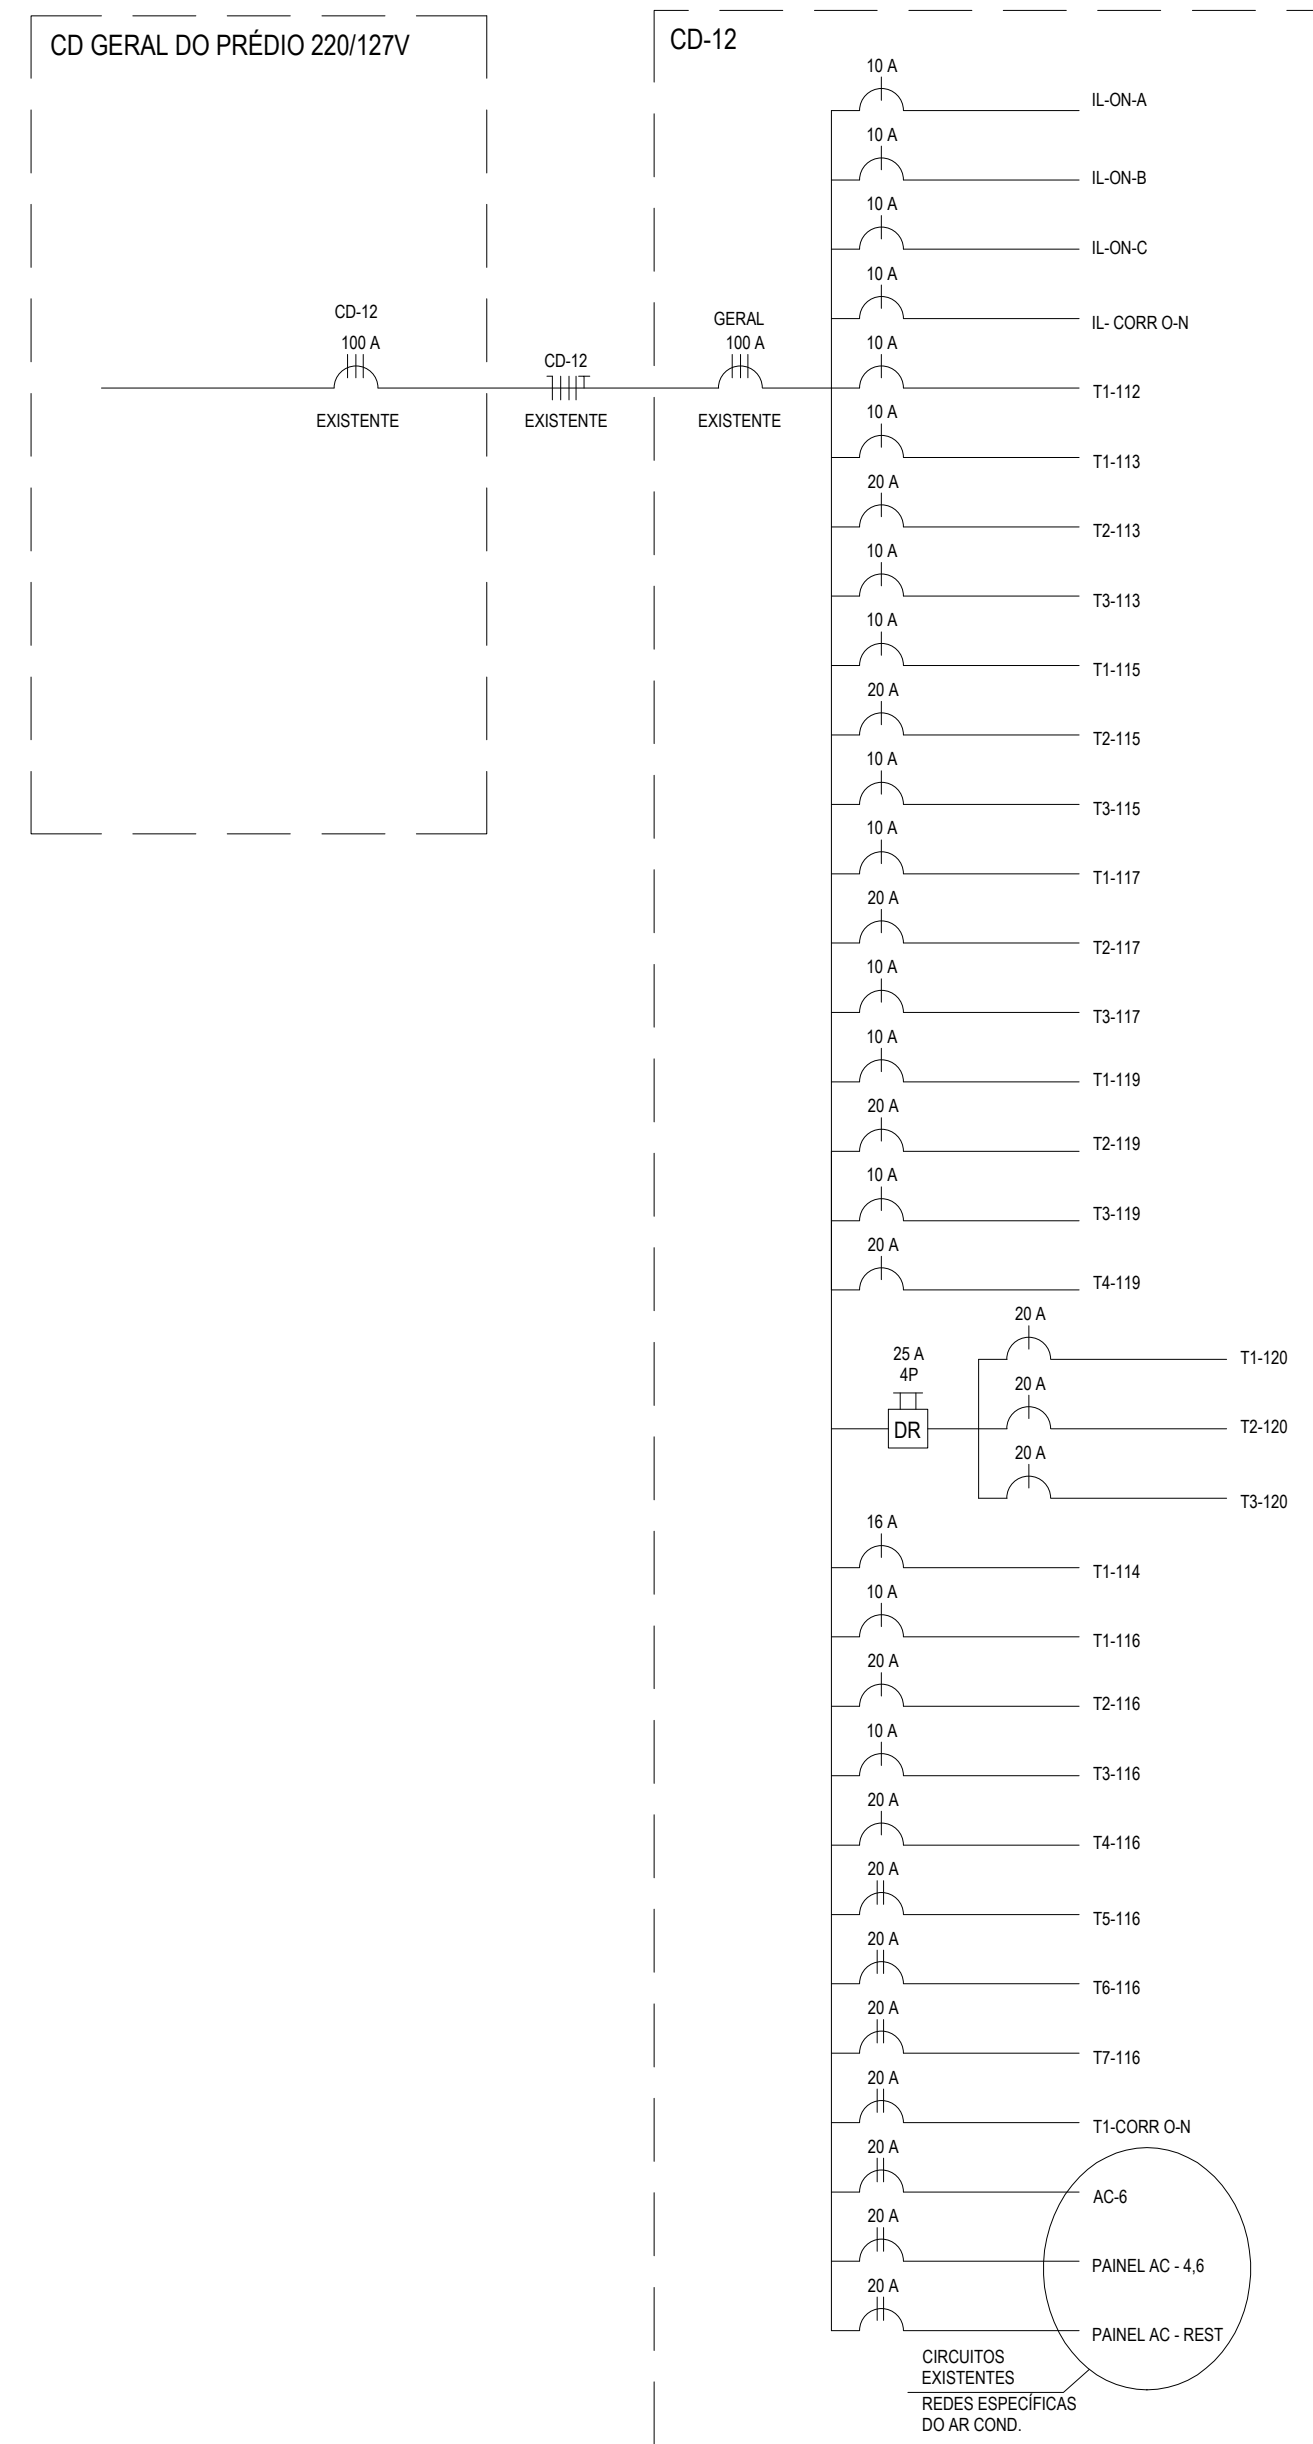


UNIFILAR - CD-13

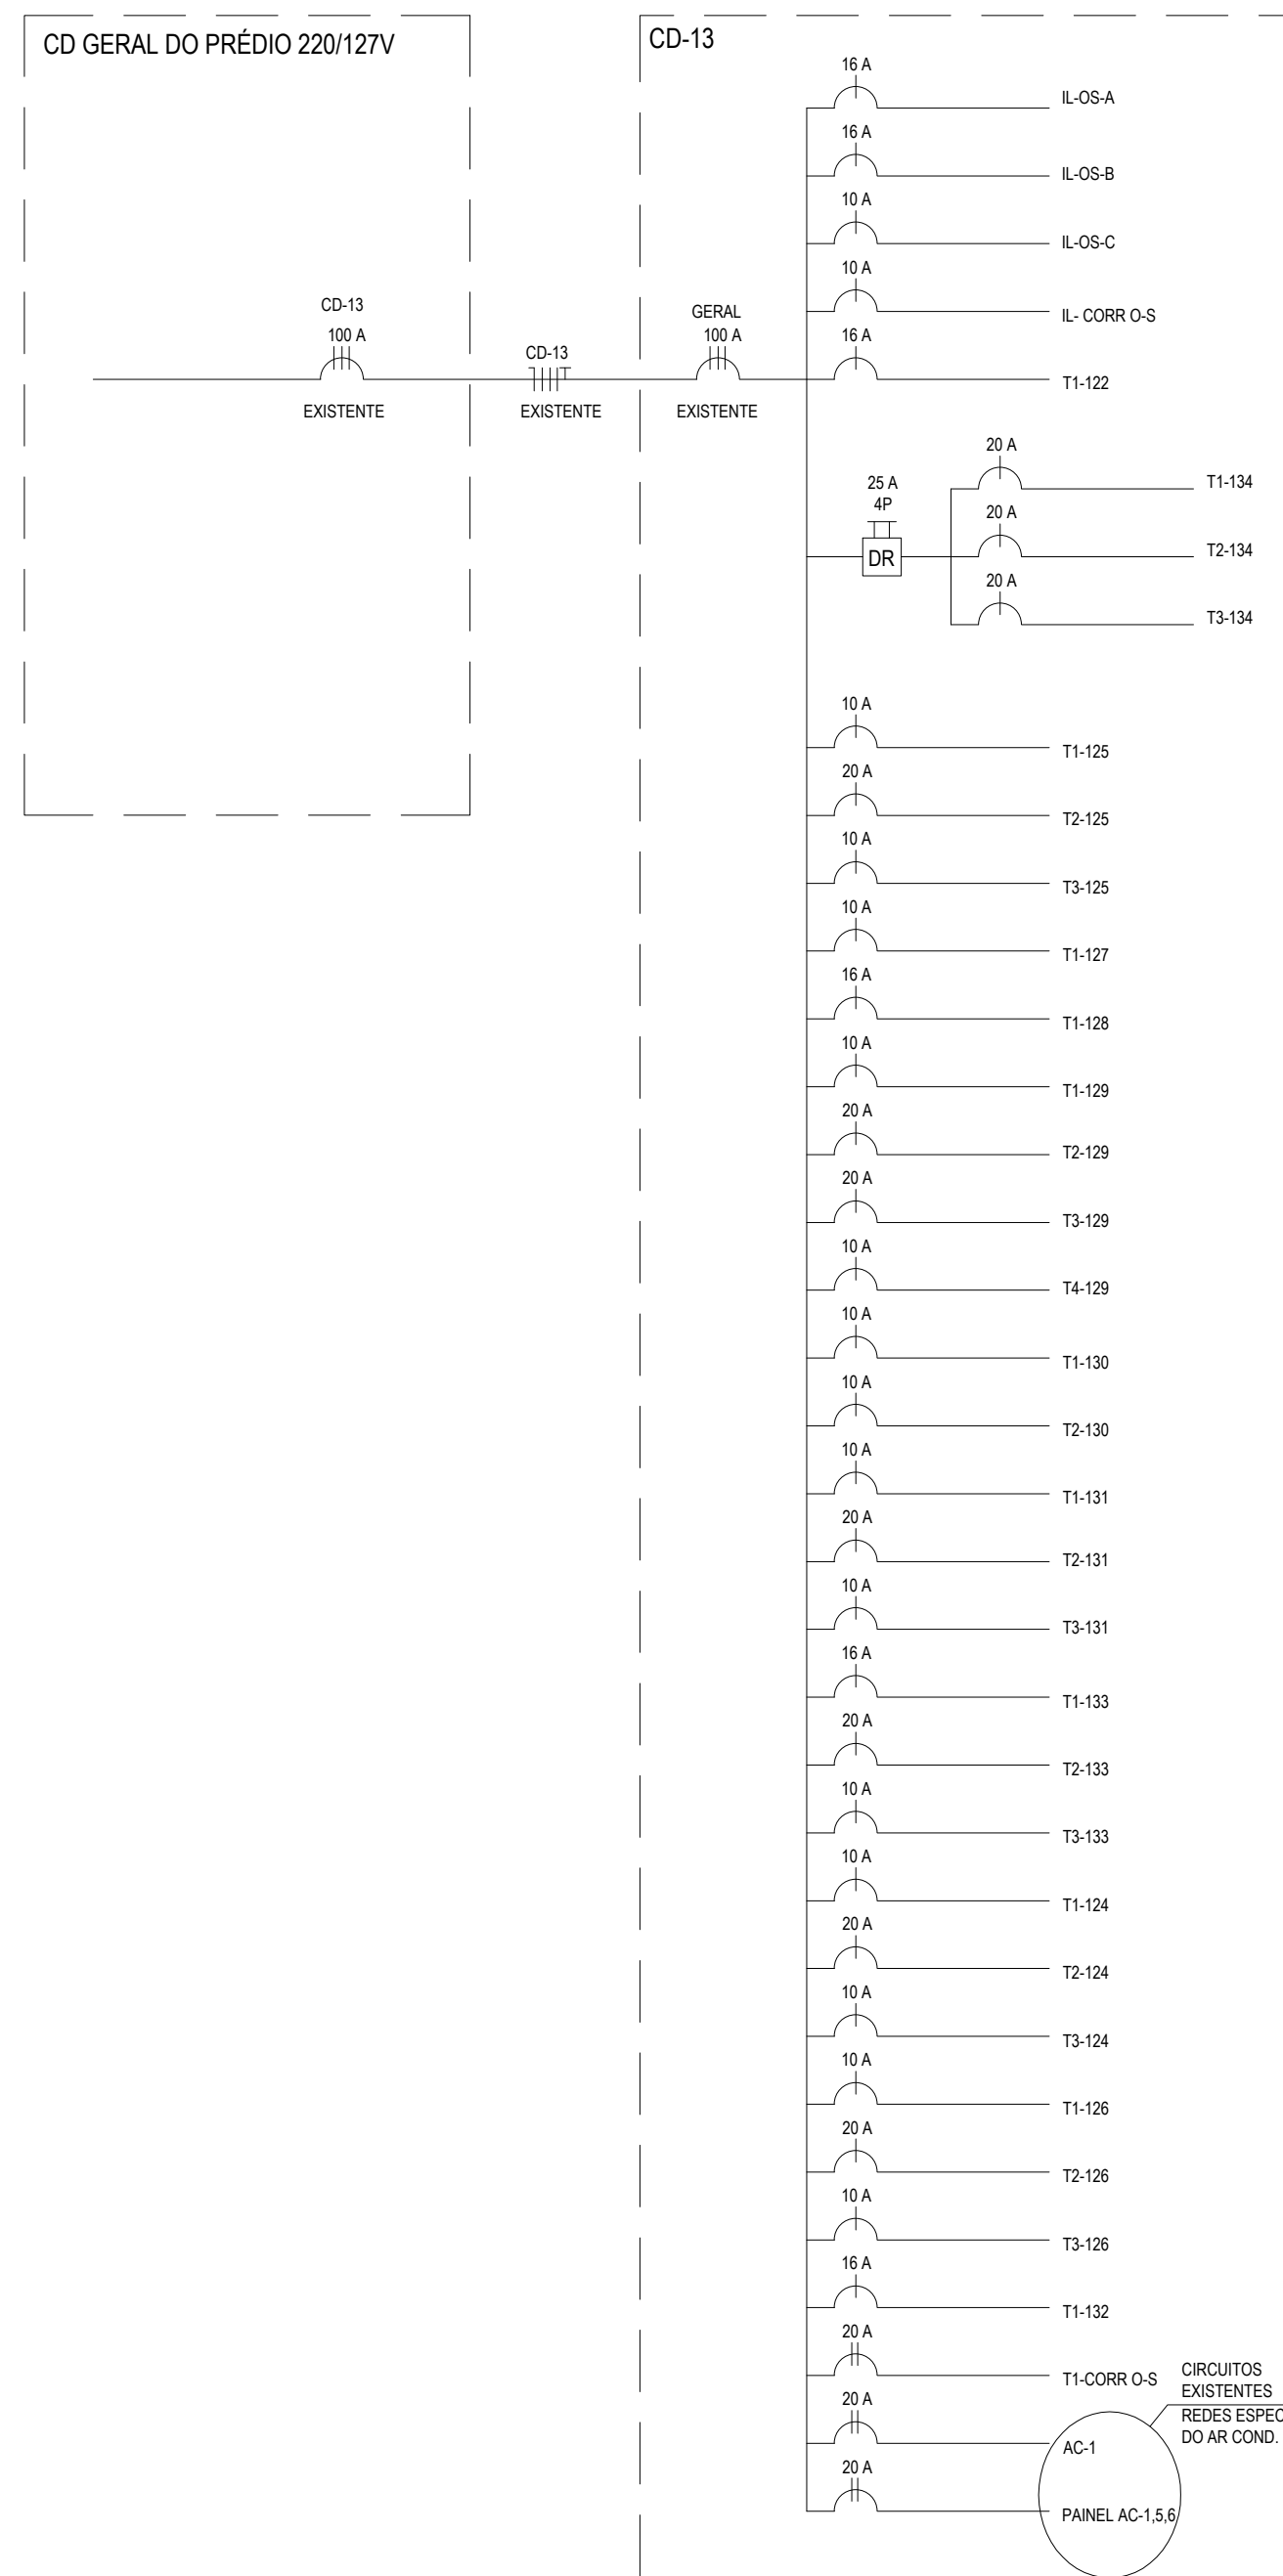


UNIFILAR - CD-14

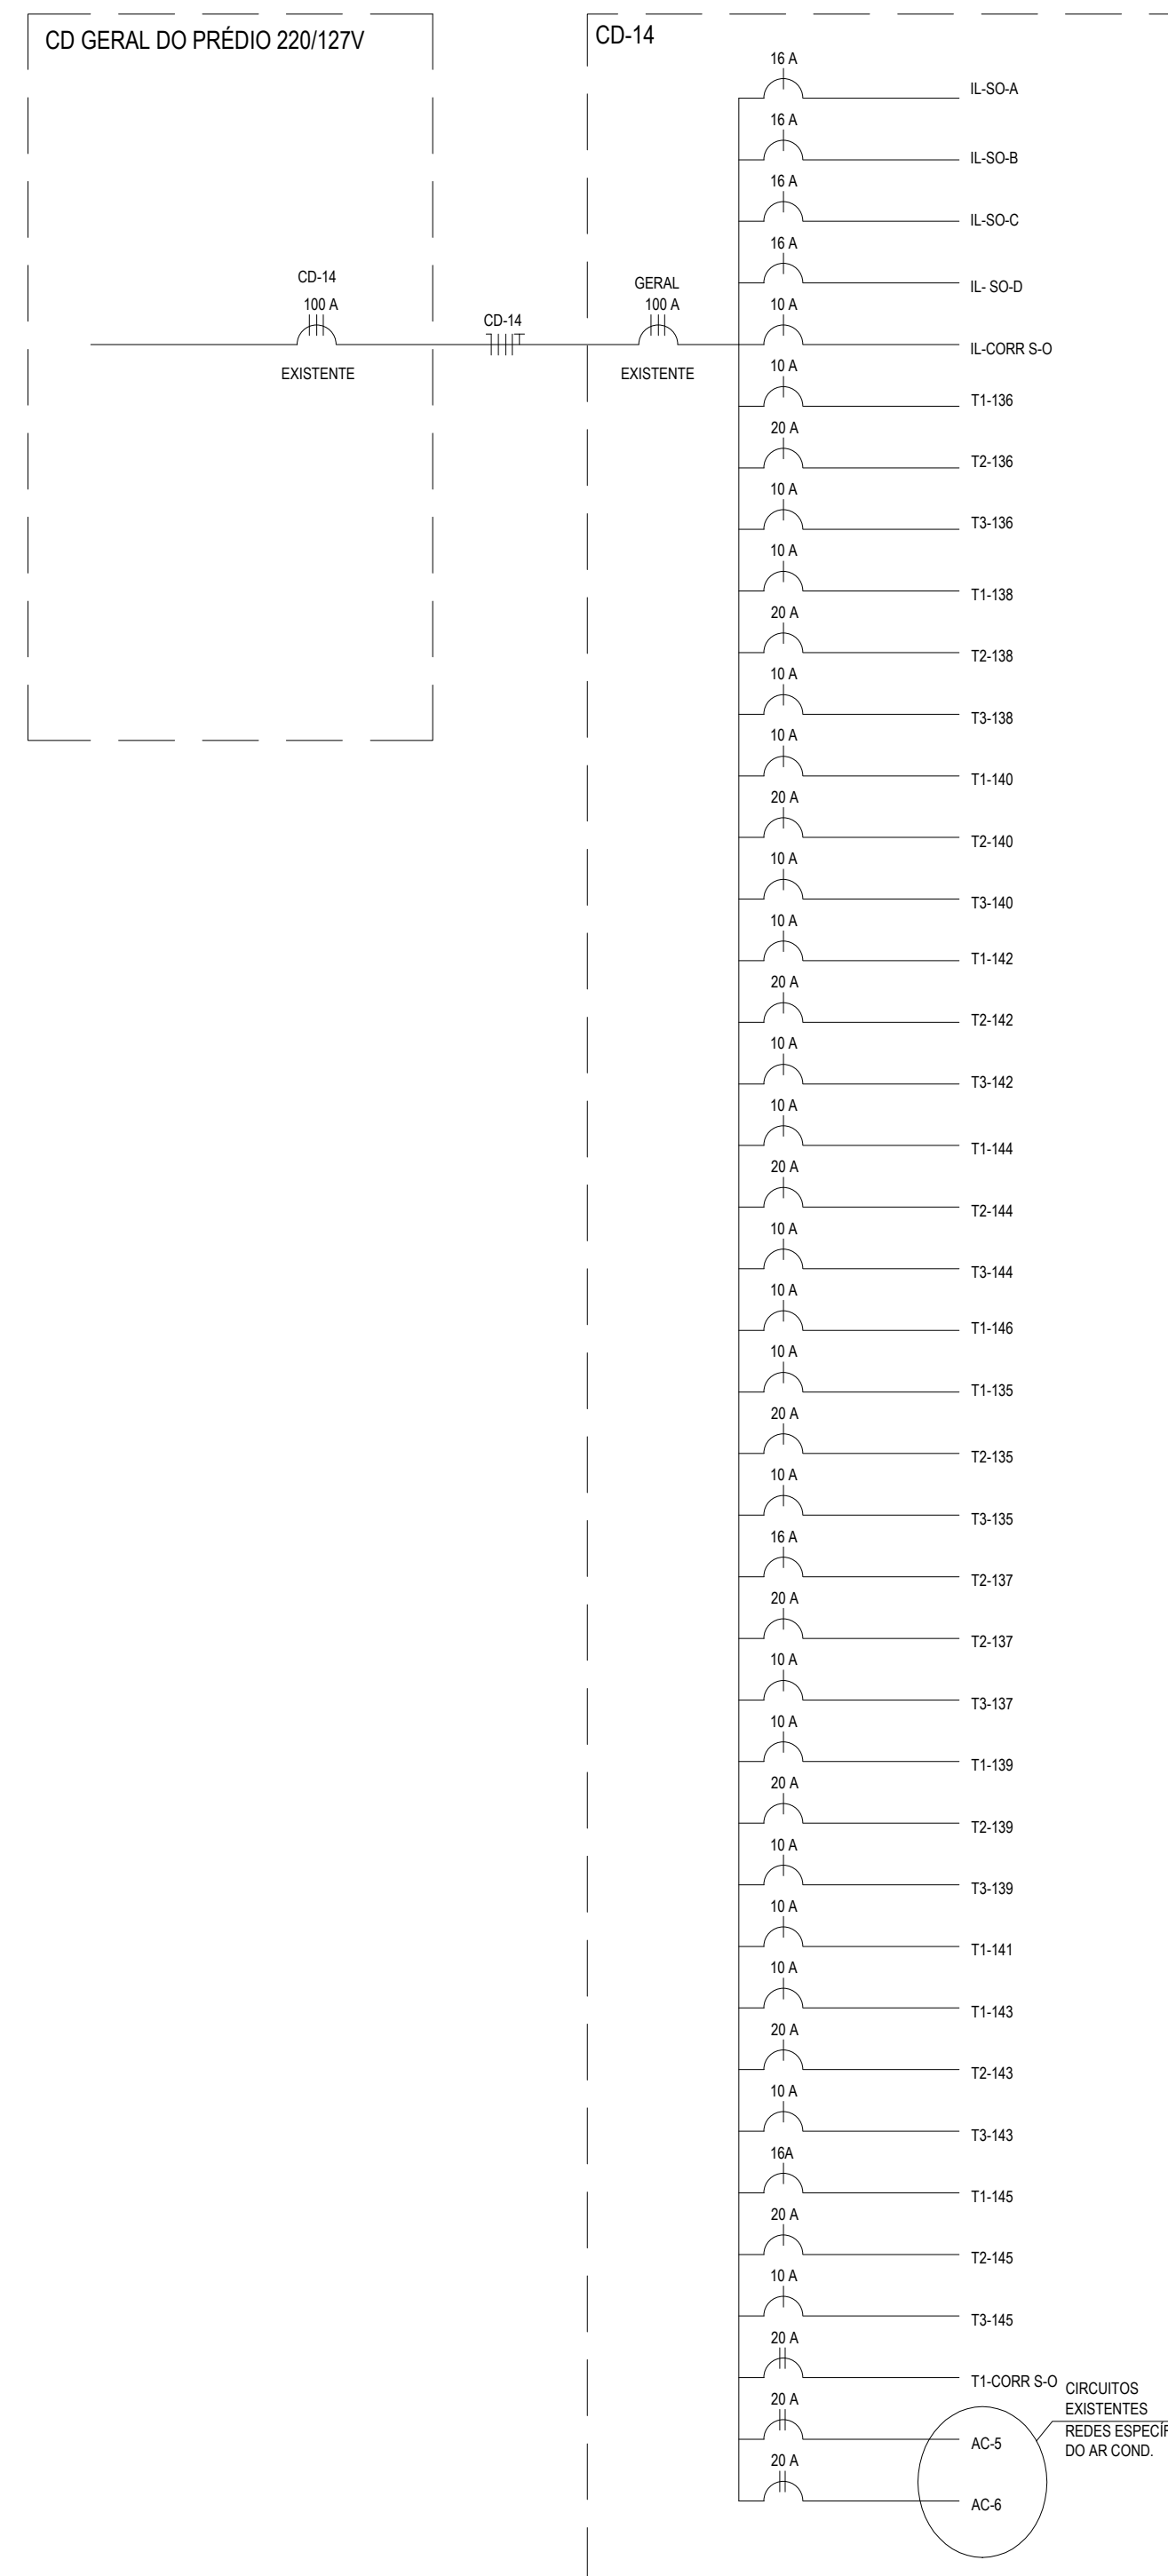


UNIFILAR - CD-15

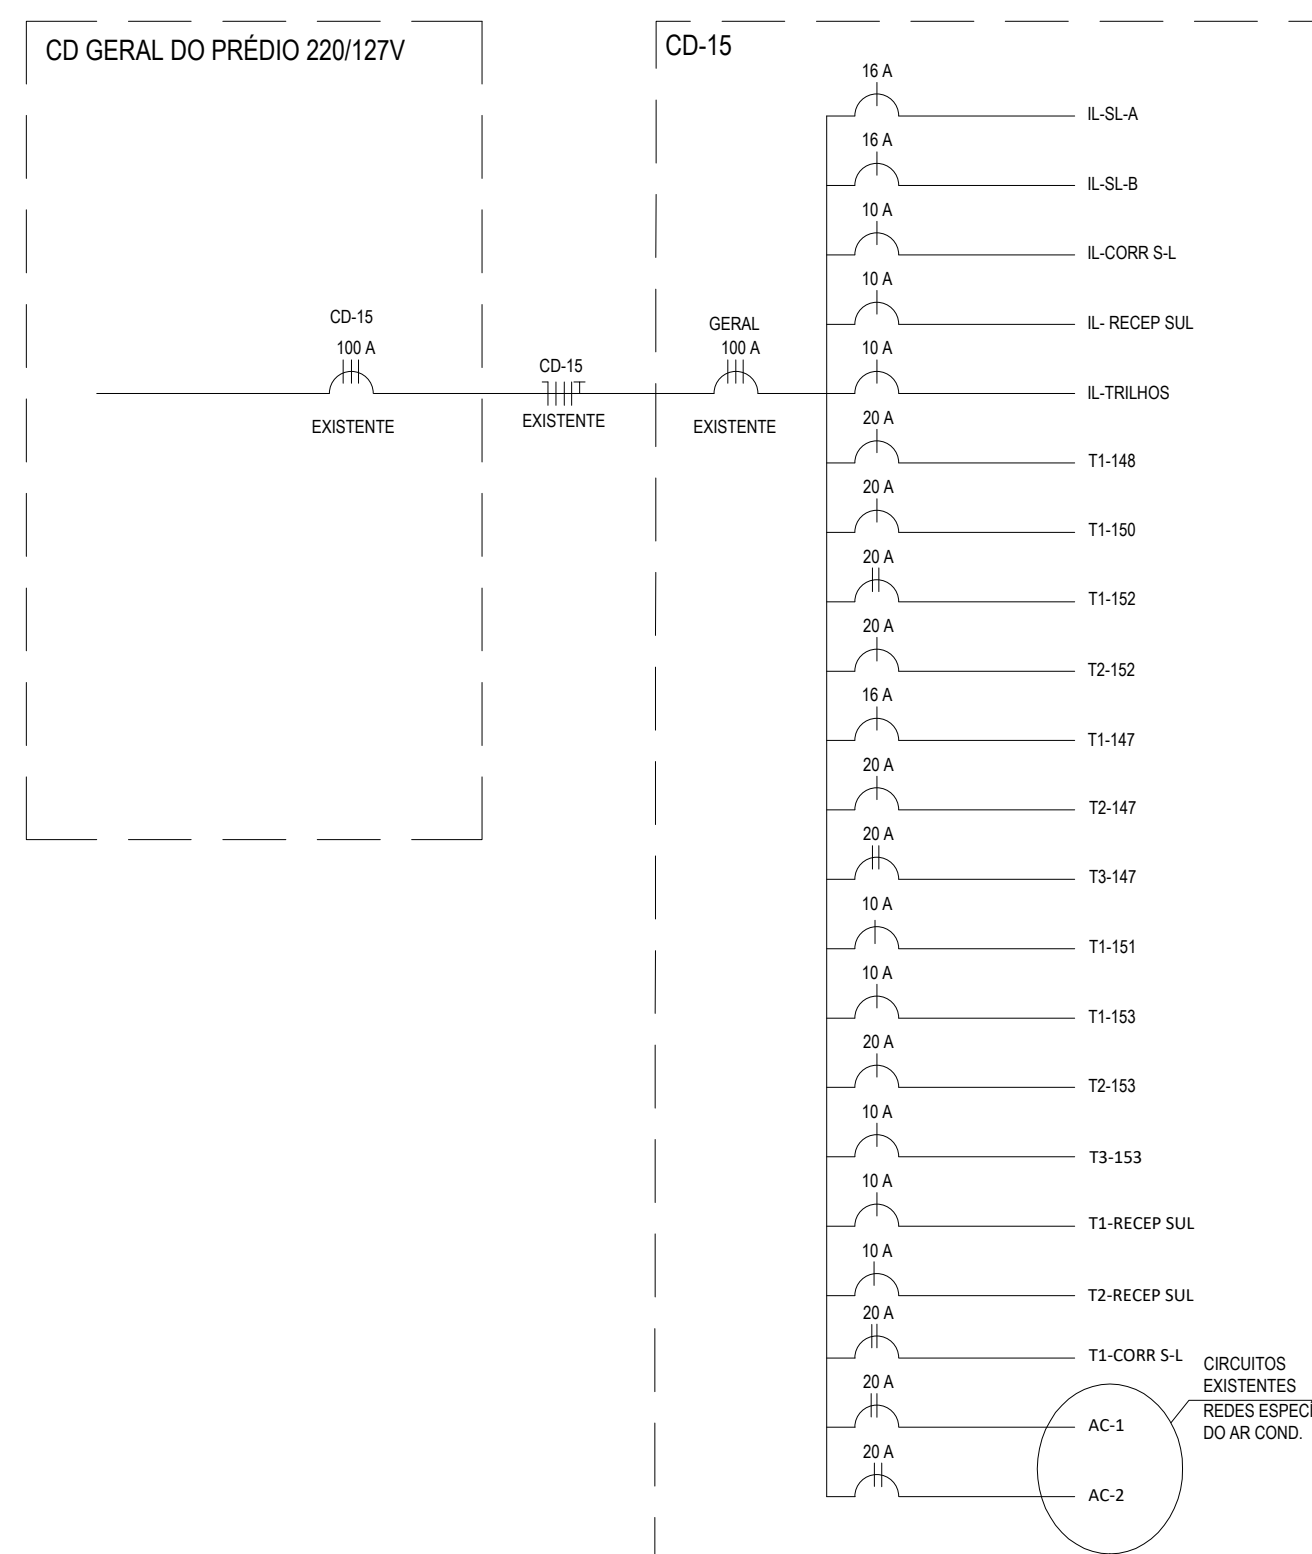

UNIFILAR - CD-16

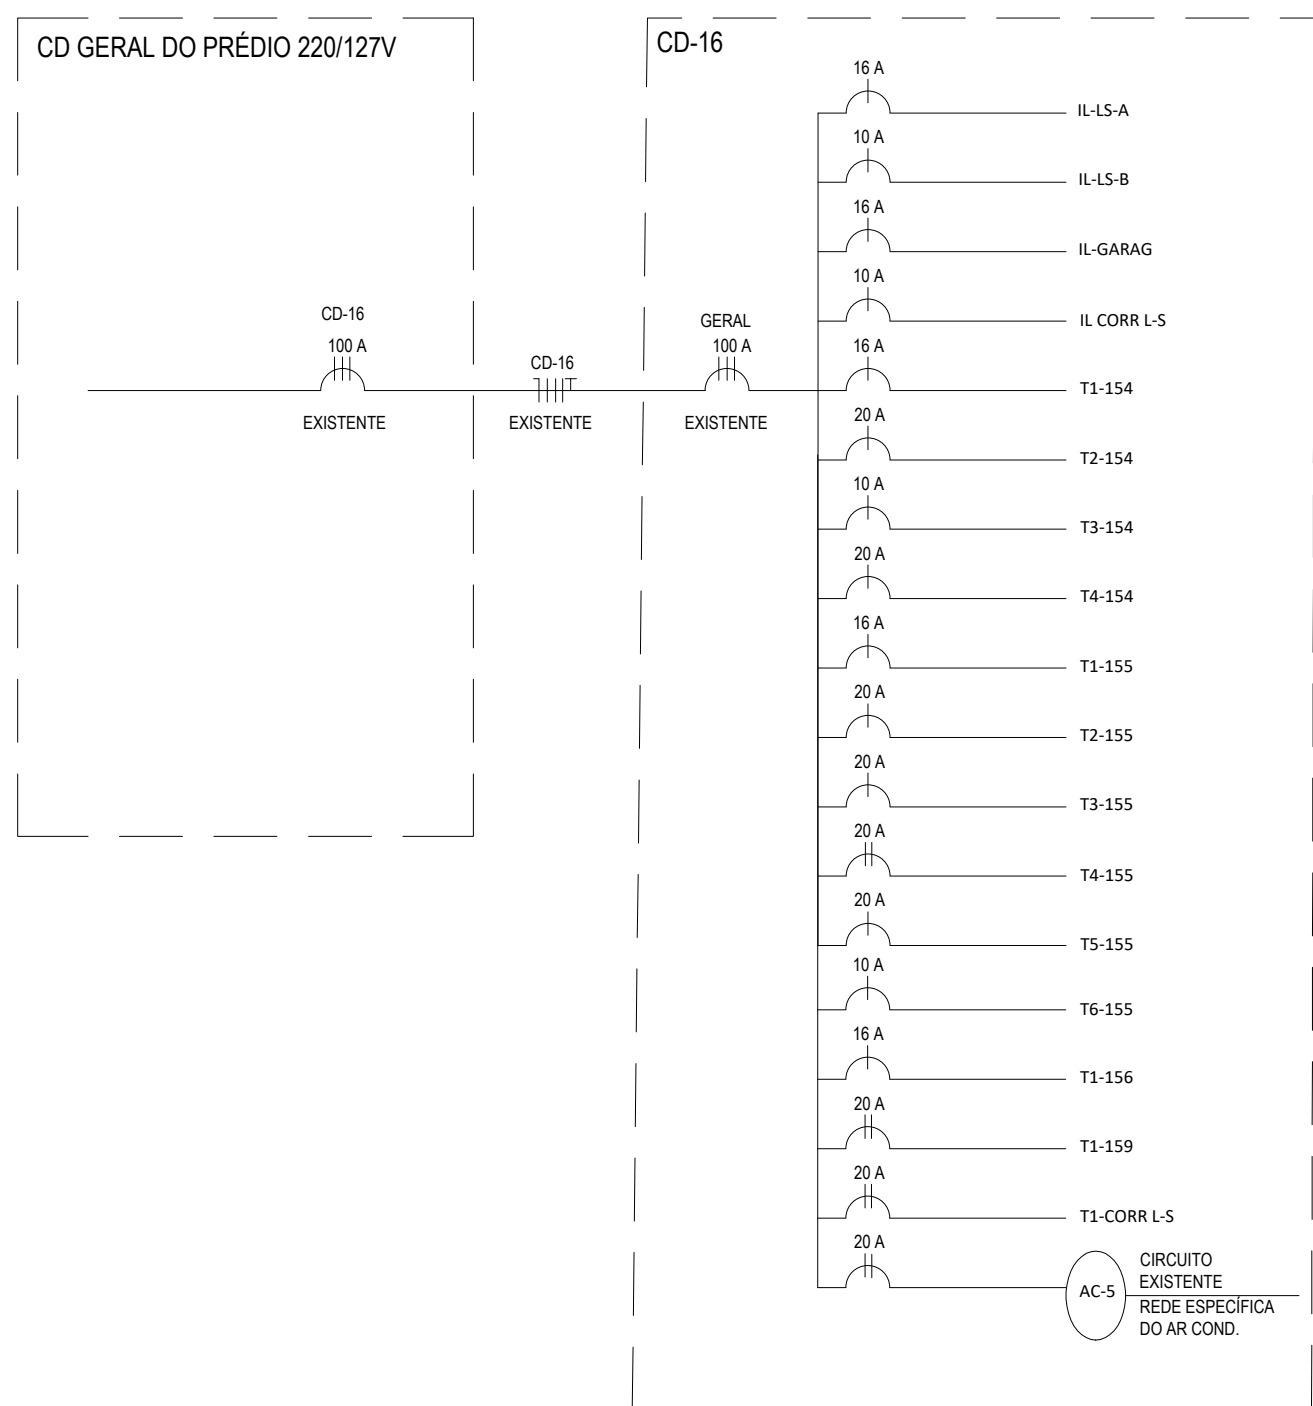

UNIFILAR - CD-18

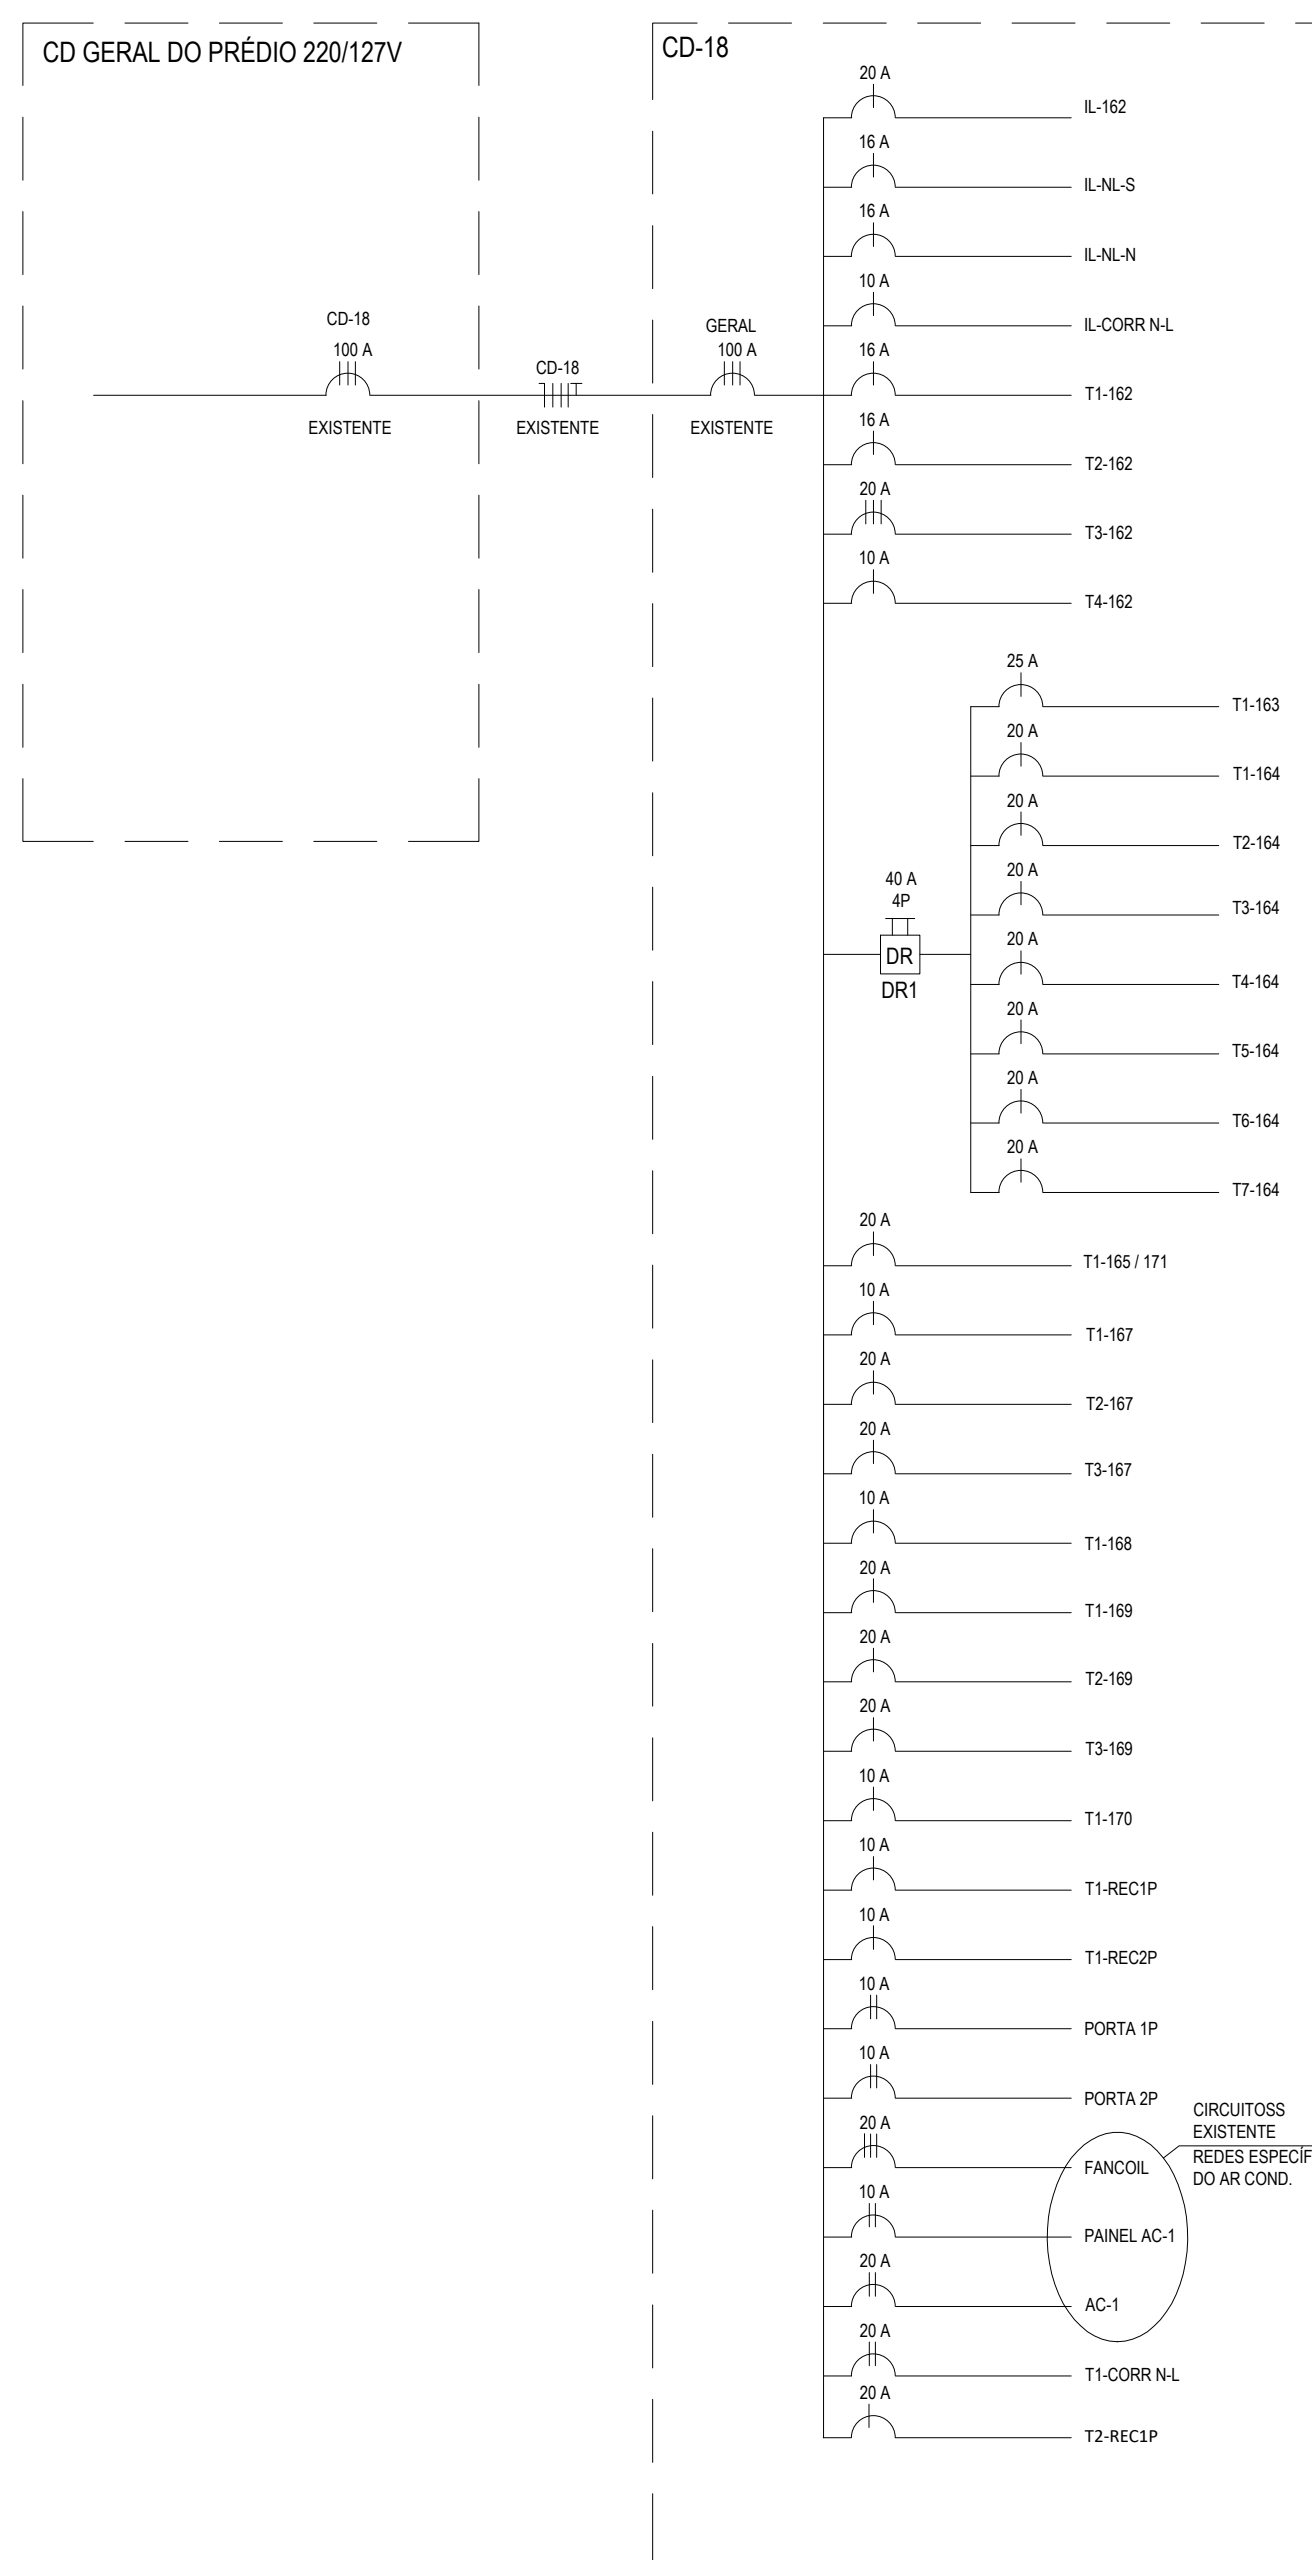

UNIFILAR - CD-19

