

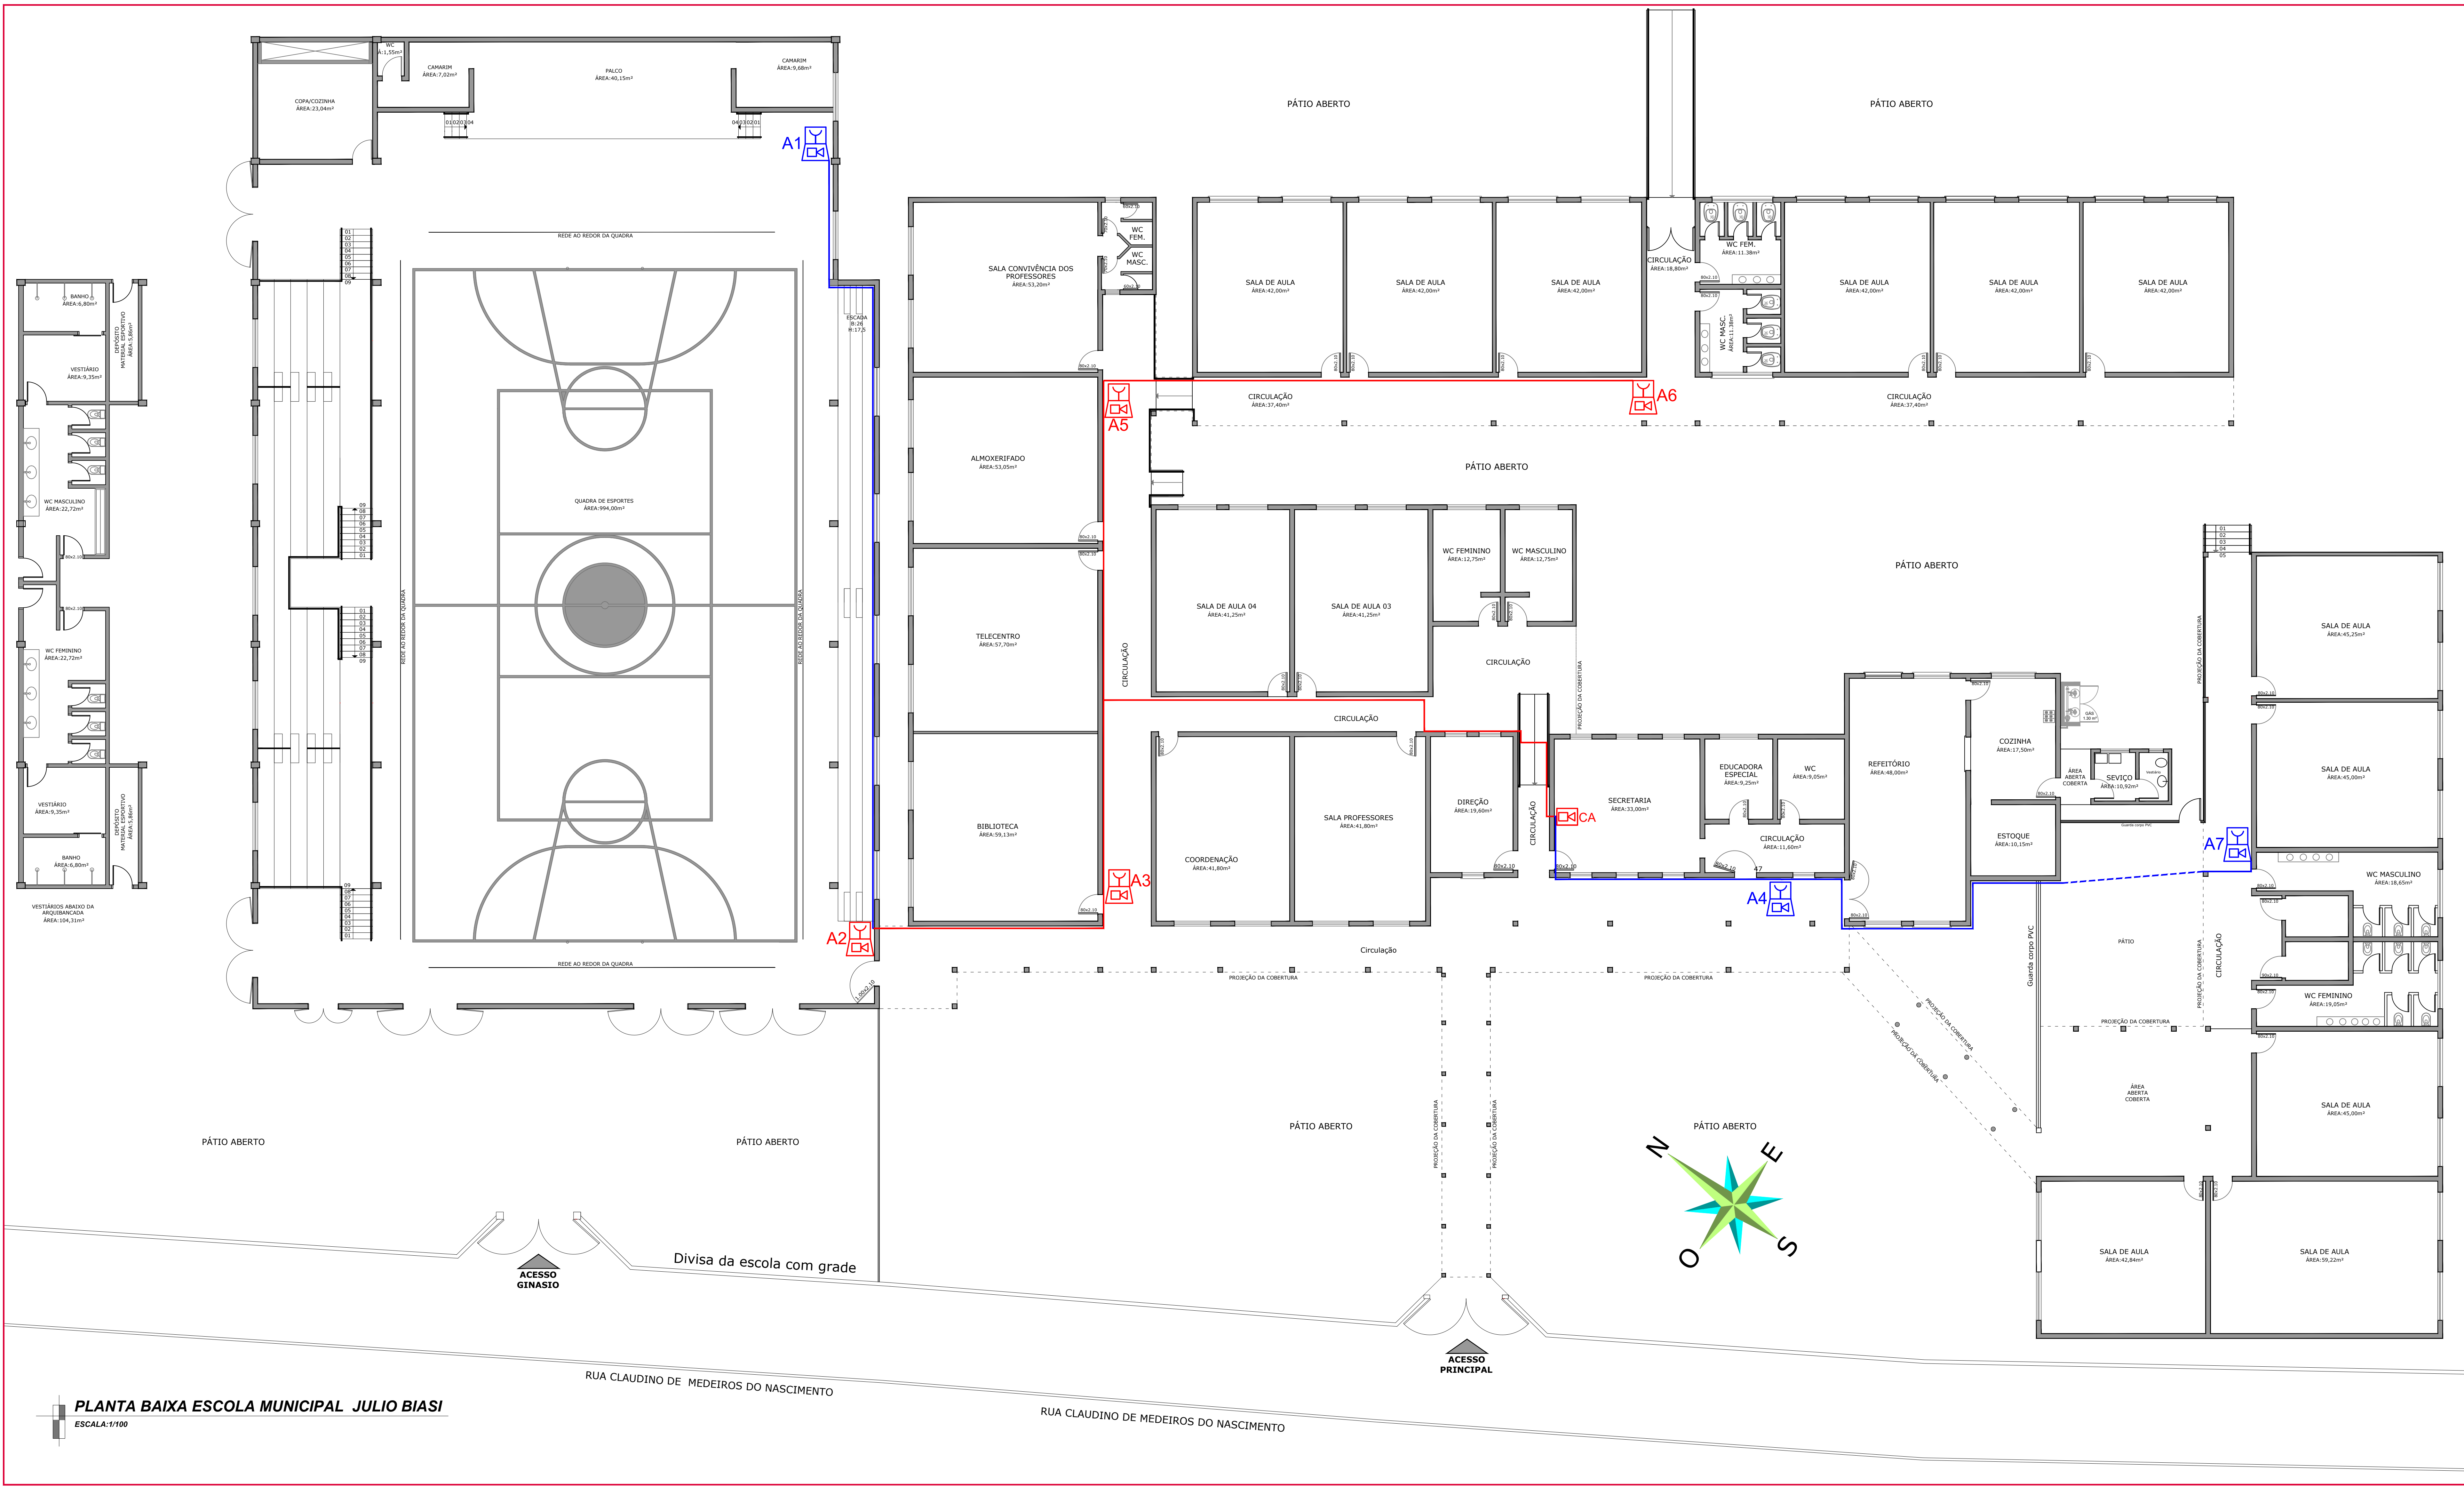


TABELA 1 – NBR 13434-2 – DIMENSÕES DAS PLACAS DE SINALIZAÇÃO


SINAL	FORMA GEOMÉTRICA	COTA (mm)	DISTÂNCIA MÁXIMA DE VISIBILIDADE (m)											
			4	6	8	10	12	14	16	18	20	24	28	30
PROIBIÇÃO		D	101	151	202	252	303	353	404	454	505	606	706	757
ALERTA		L	136	204	272	340	408	476	544	612	680	816	951	1019
ORIENTAÇÃO SAVIALENTOS E EQUIPAMENTOS		L	89	134	179	224	268	313	358	402	447	537	626	671
		H (L=2H)	63	95	126	158	190	221	253	285	316	379	443	474

[illegible]

Sinalização de Alarme Sonoro (sirene) e
Comando Manual de Alarme de Incêndio

[illegible]


DETALHE 03 - SIRENE E ACIONADOR MANUAL (BOTOEIRA)
OBS.: AS BOTOEIRAS DEVERÃO POSSUIR LEDS DE VARIEDADE NA COR VERDE E QUANDO ACIONADAS NA COR VERMELHA.

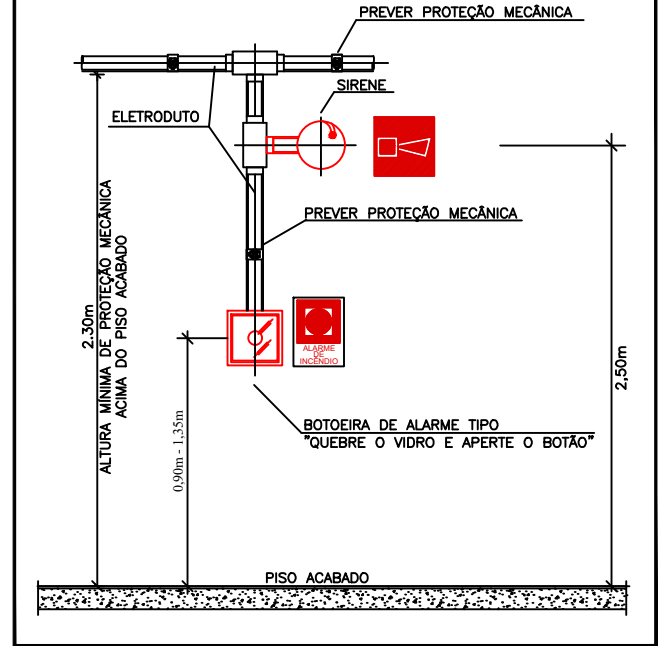

PÁG _____

RUBRICA _____

SISTEMA DE ALARME DE INCÊNDIO		
	TUBULAÇÃO ALARME DE INCÊNDIO - SUPERFICIAL EXISTENTE	
	TUBULAÇÃO ALARME DE INCÊNDIO - ENTERRADO EXISTENTE	
	TUBULAÇÃO ALARME DE INCÊNDIO - SUPERFICIAL A EXECUTAR	
	TUBULAÇÃO ALARME DE INCÊNDIO - SUPERFICIAL A EXECUTAR	
	CENTRAL DE ALARME DE INCÊNDIO	CONFORME DETALHE 02
	ACIONADOR MANUAL DE ALARME DE INCÊNDIO	CONFORME DETALHE 03
	AVISADOR SONORO TIPO SIRENE DE ALARME DE INCÊNDIO	CONFORME DETALHE 03

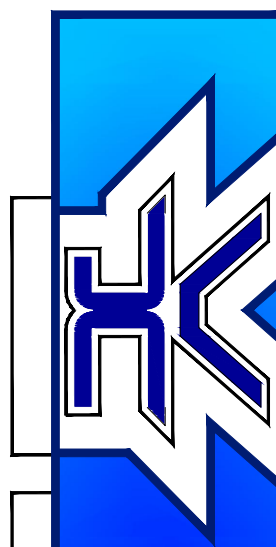

END.:BENTO GONÇALVES,2140 - SANTIAGO/RS
FONE: (55) 3251 - 0950
E-mail:kubicaekubica@gmail.com

PRO-TÉCNICA
EXTINTORES

PRPCI - SECRETARIA MUNICIPAL DE EDUC. CULT. DESP. E TURISMO D
CAPÃO DO CIPÓ - EMEF - JULIO BIASI

Endereço: R CLAUDINO DE MEDEIROS DO NASCIMENTO, 420 - CENTRO - CAPÃO DO
CIPÓ / RS

Responsável: _____
ESCOLA MUNICIPAL DE ENSINO FUNDAMENTAL - JULIO BIASI

Resp. Técnico: _____
ENG. CIVIL JOSÉ NATAL KUBIÇA - CREA 37.502

Arq. MAICO MACHADO
Data: FEVEREIRO/2022
Área Total Construída: 2.821,12m²
Escala: 1:100

Assunto: PLANTA BAIXA SISTEMA DE ALARMES DE INCÊNDIO

04