




01 Situação e Localização
Escala: 1/1000

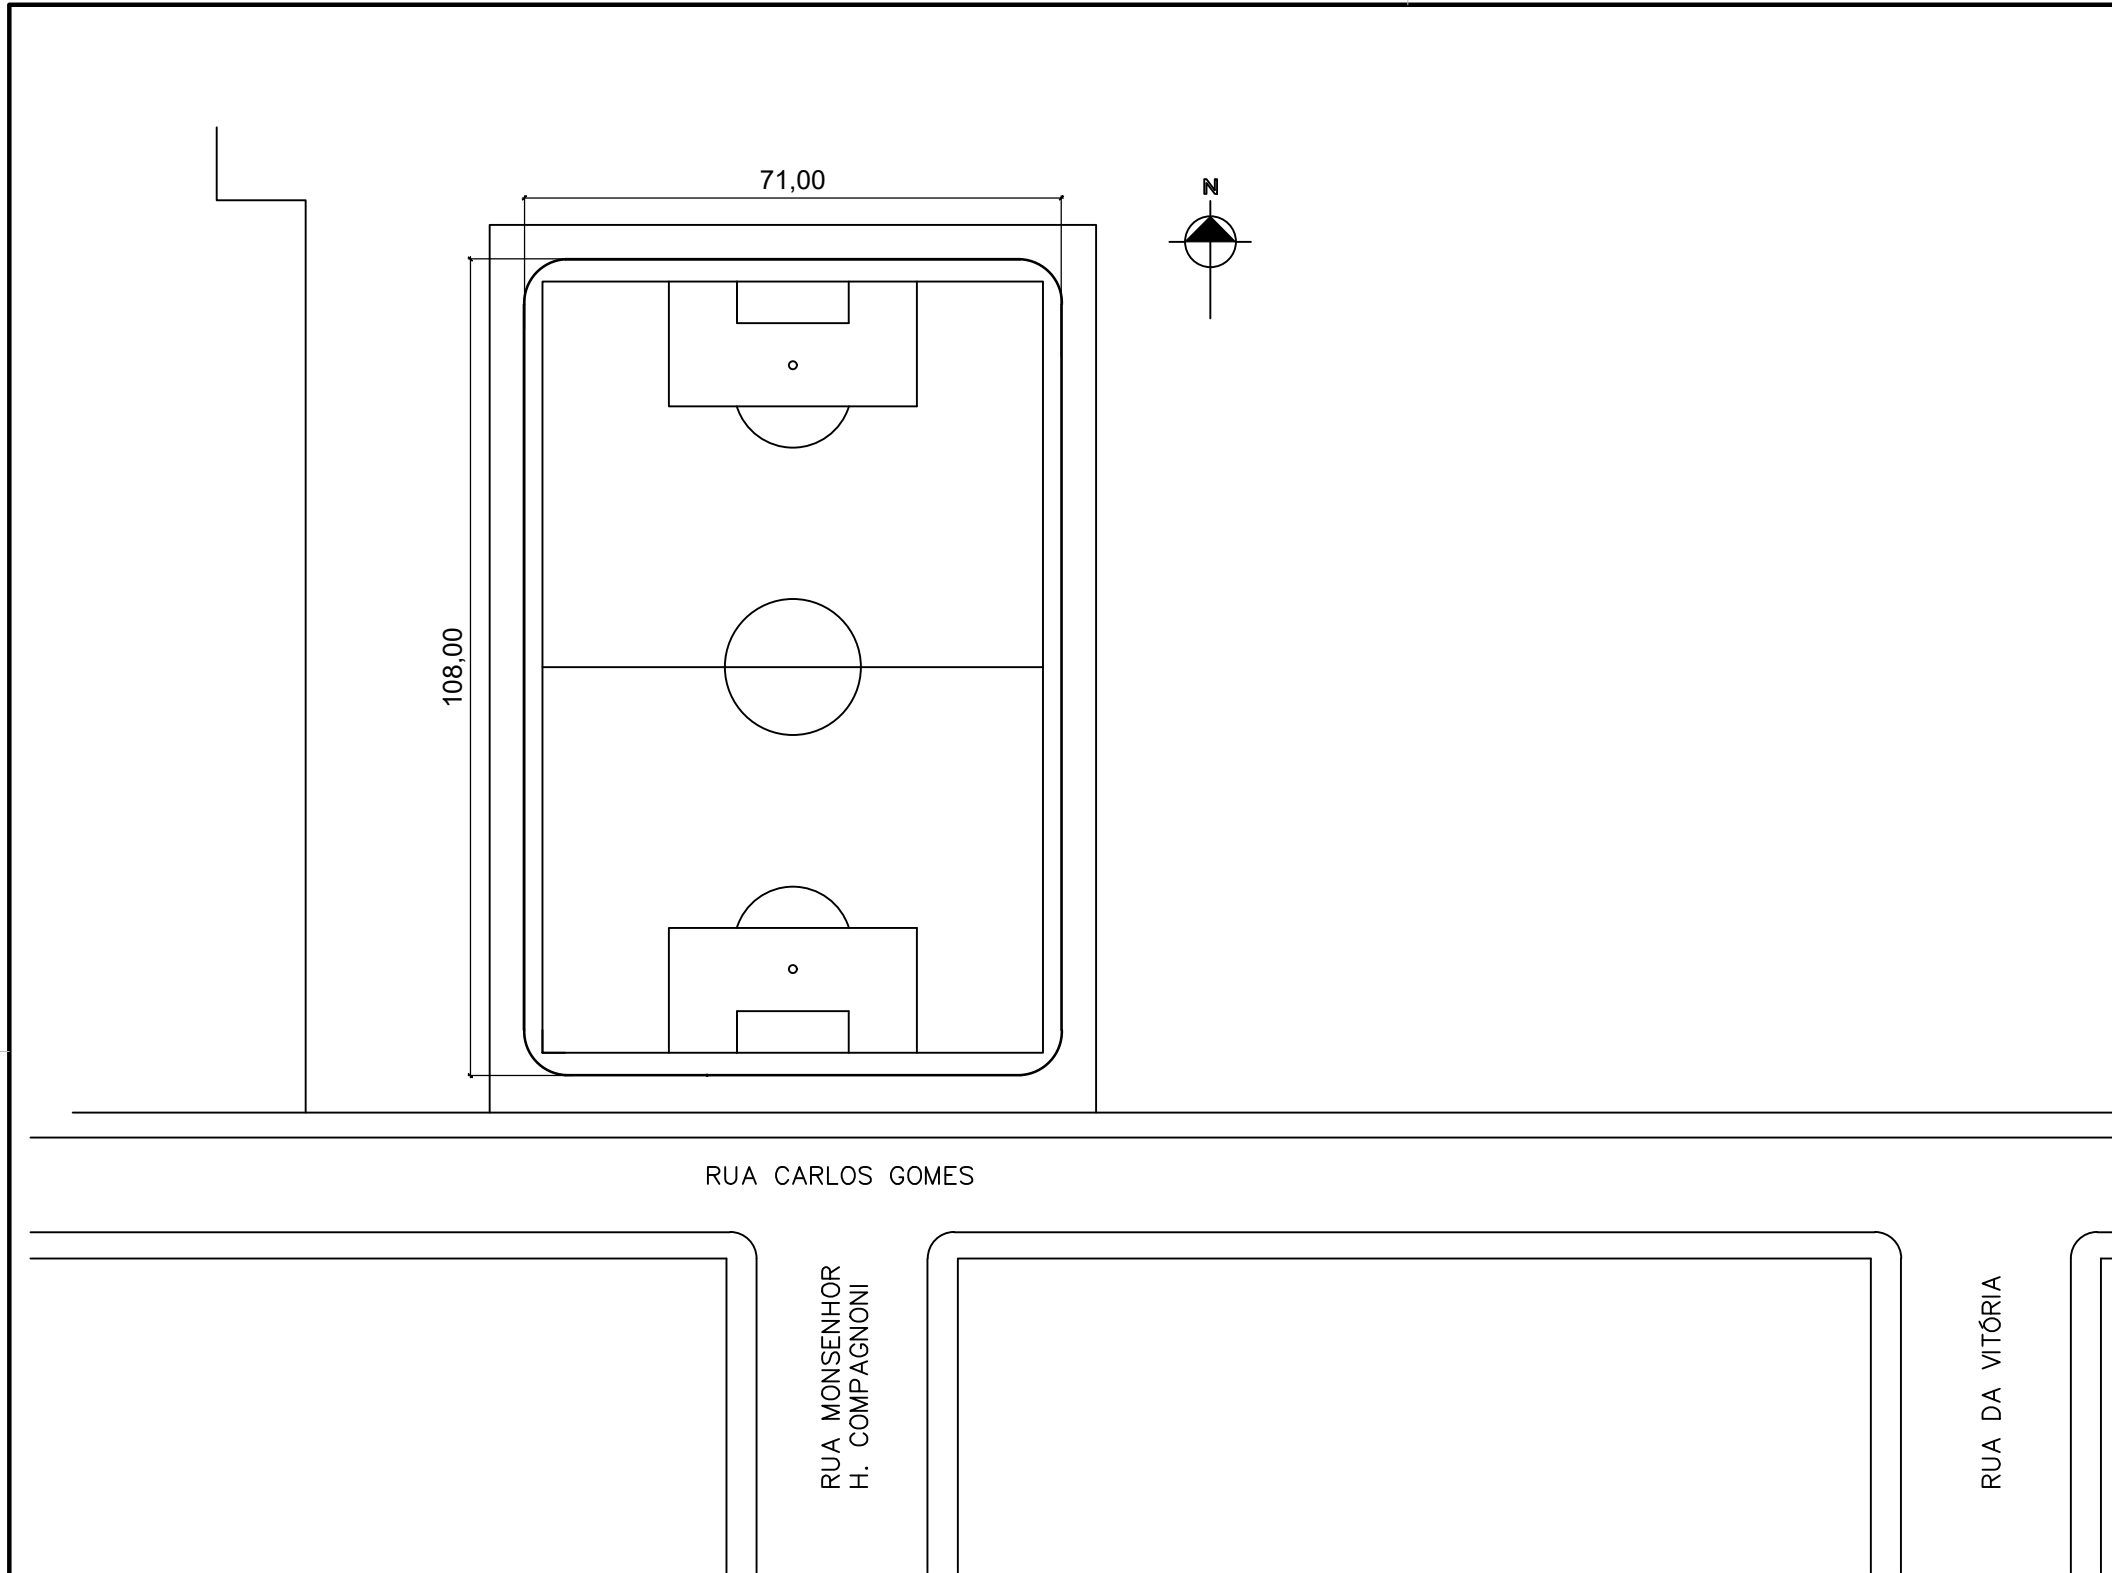

02 Planta Baixa - Irrigação
Escala: 1/500

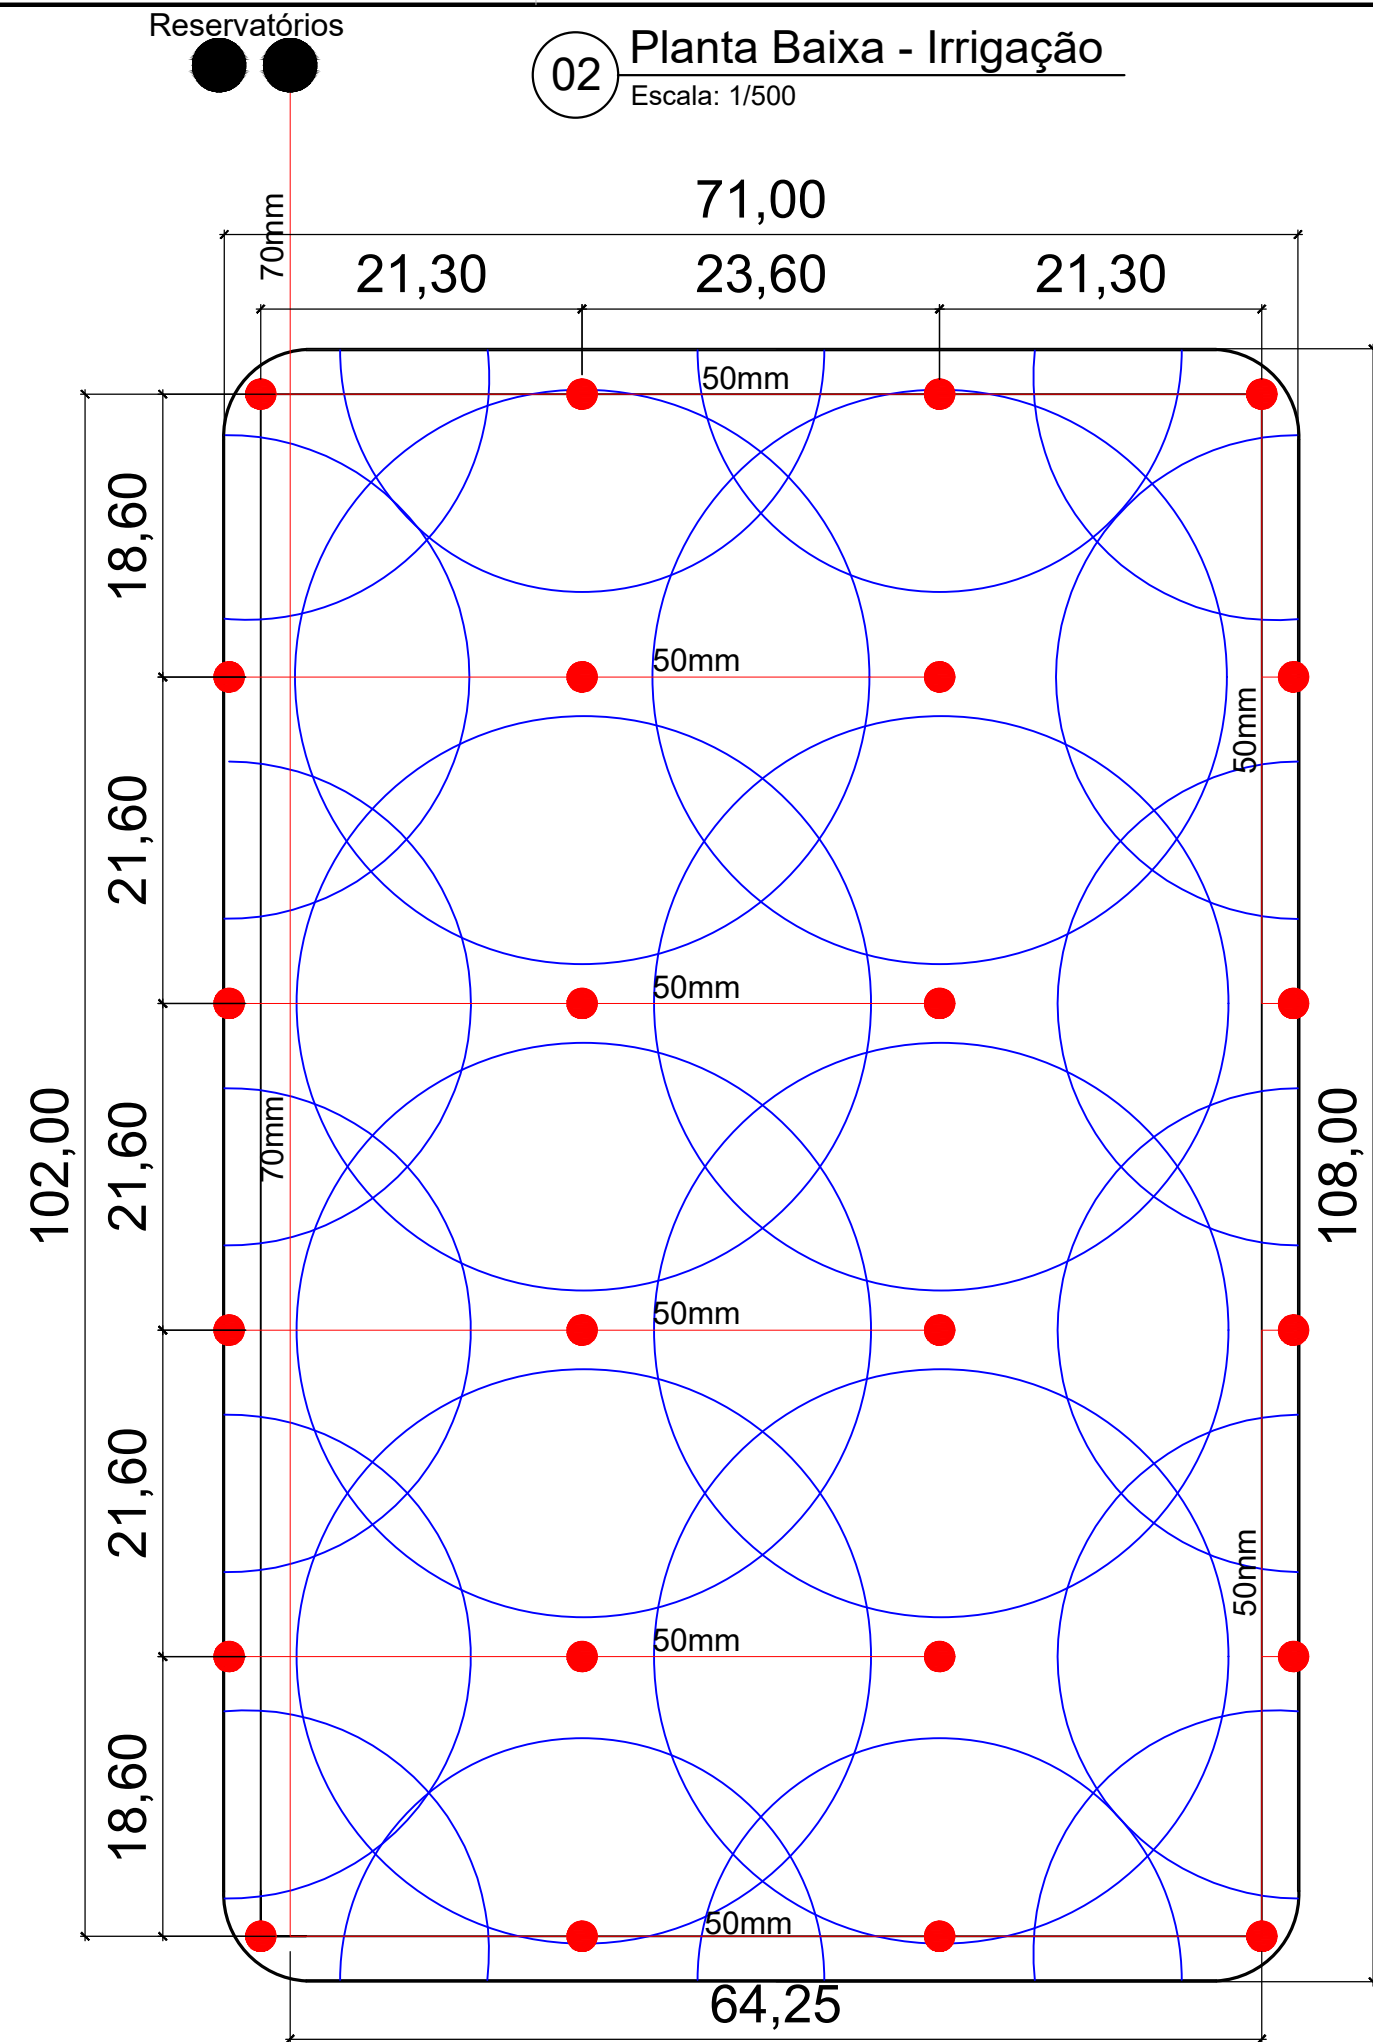

03 Planta Isométrico - Irrigação
Escala: 1/500

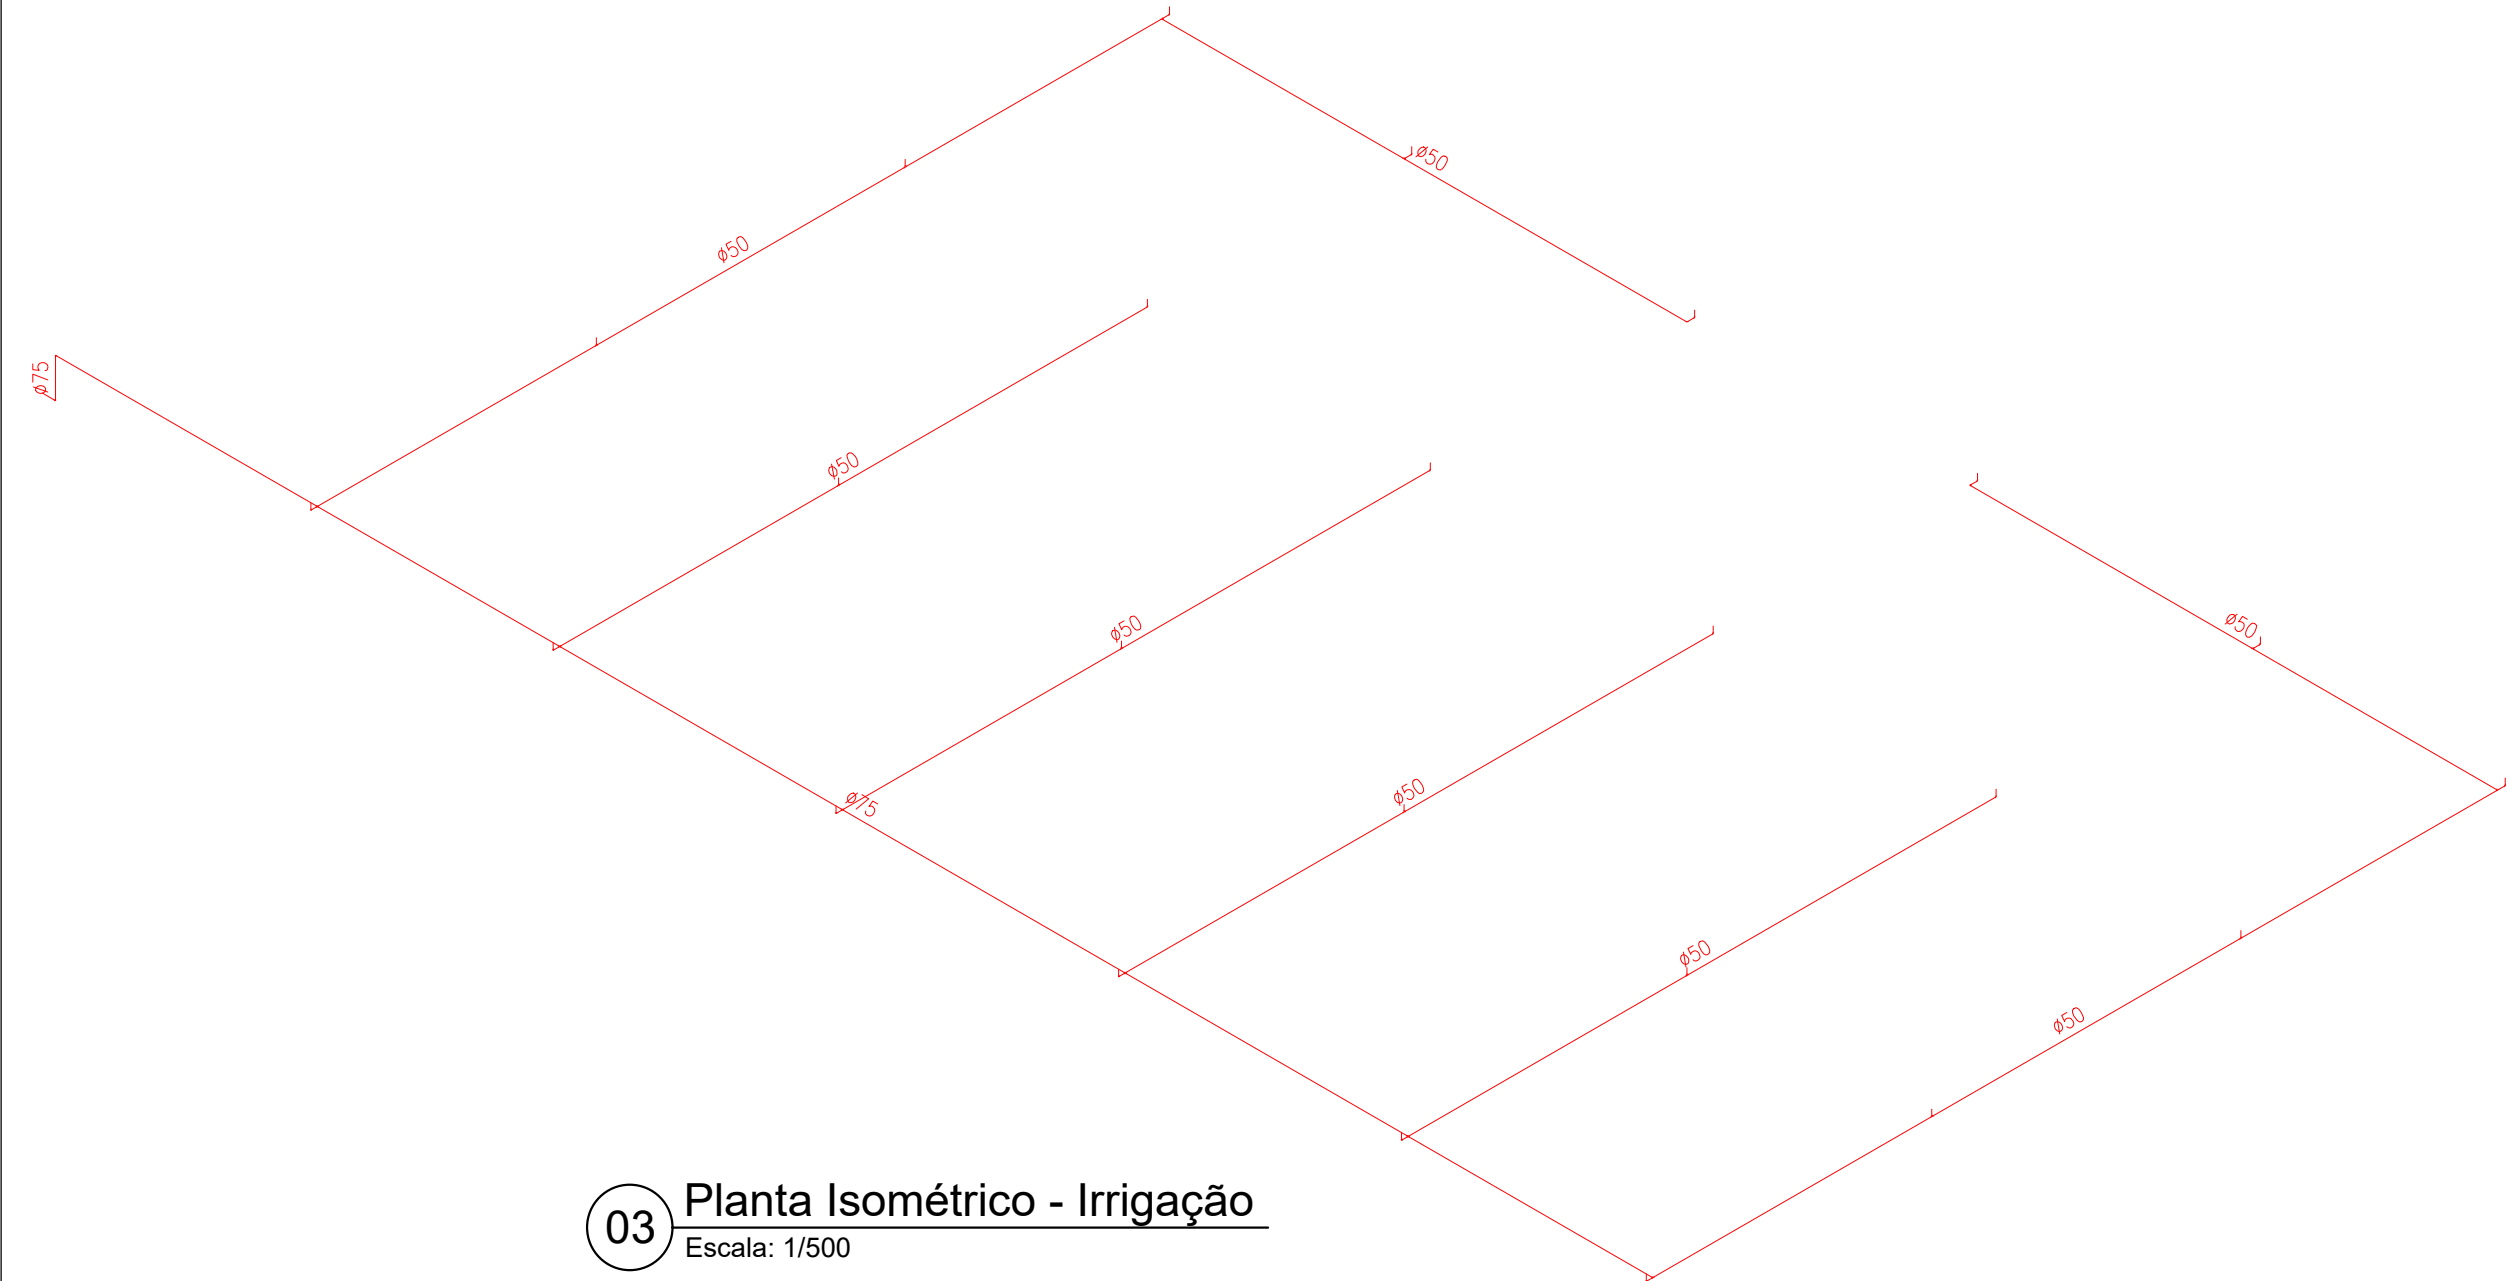

		PREFEITURA MUNICIPAL DE SÃO MARCOS	
		NÚCLEO DE ENGENHARIA	
Eng. Anítria Gabriela Peccin Marcon		Engenheira Civil - Crea/RS 174.673	
Eng. Pablo Candido Corrêa		Engenheiro Civil - Crea/RS 219.898	
Arq. Ramona Romio		Arquiteto e Urbanista - CAU A42.350-5	
Eng. Rodrigo Castilhos Giotti		Engenheiro Civil - Crea/RS 226.963	
RESPONSÁVEL TÉCNICO PROJETISTA : PABLO CANDIDO CORRÊA			
OBRA : IRRIGAÇÃO CAMPO MUNICIPAL - PARQUE ALBINO RUARO			
PROPRIETÁRIO : SECRETARIA DE CULTURA, DESPORTO E TURISMO			
LOCALIZAÇÃO : RUA CARLOS GOMES, nº 783 - PARQUE ALBINO RUARO			
DISTRITO: 1	ZONA: 02	QUADRA: 079	LOTE: 564
PROJETOS: PROJETO DE IRRIGAÇÃO - SITUAÇÃO E LOCALIZAÇÃO, PLANTA BAIXA E ISOMÉTRICO			
ESCALAS: INDICADAS	DESENHO: PABLO	DATA: 04/08/2026	ÁREA A CONSTRUIR: 7.668,00 m²
ÁREA CONSTRUÍDA: 		PRANCHA: 01/01	
ASSINATURA RESPONSÁVEL TÉCNICO: PABLO CANDIDO CORREA Data: 11/08/2026 09:30:49-0300 Verifique em https://validar.it.gov.br		ASSINATURA DO PROPRIETÁRIO: 	