


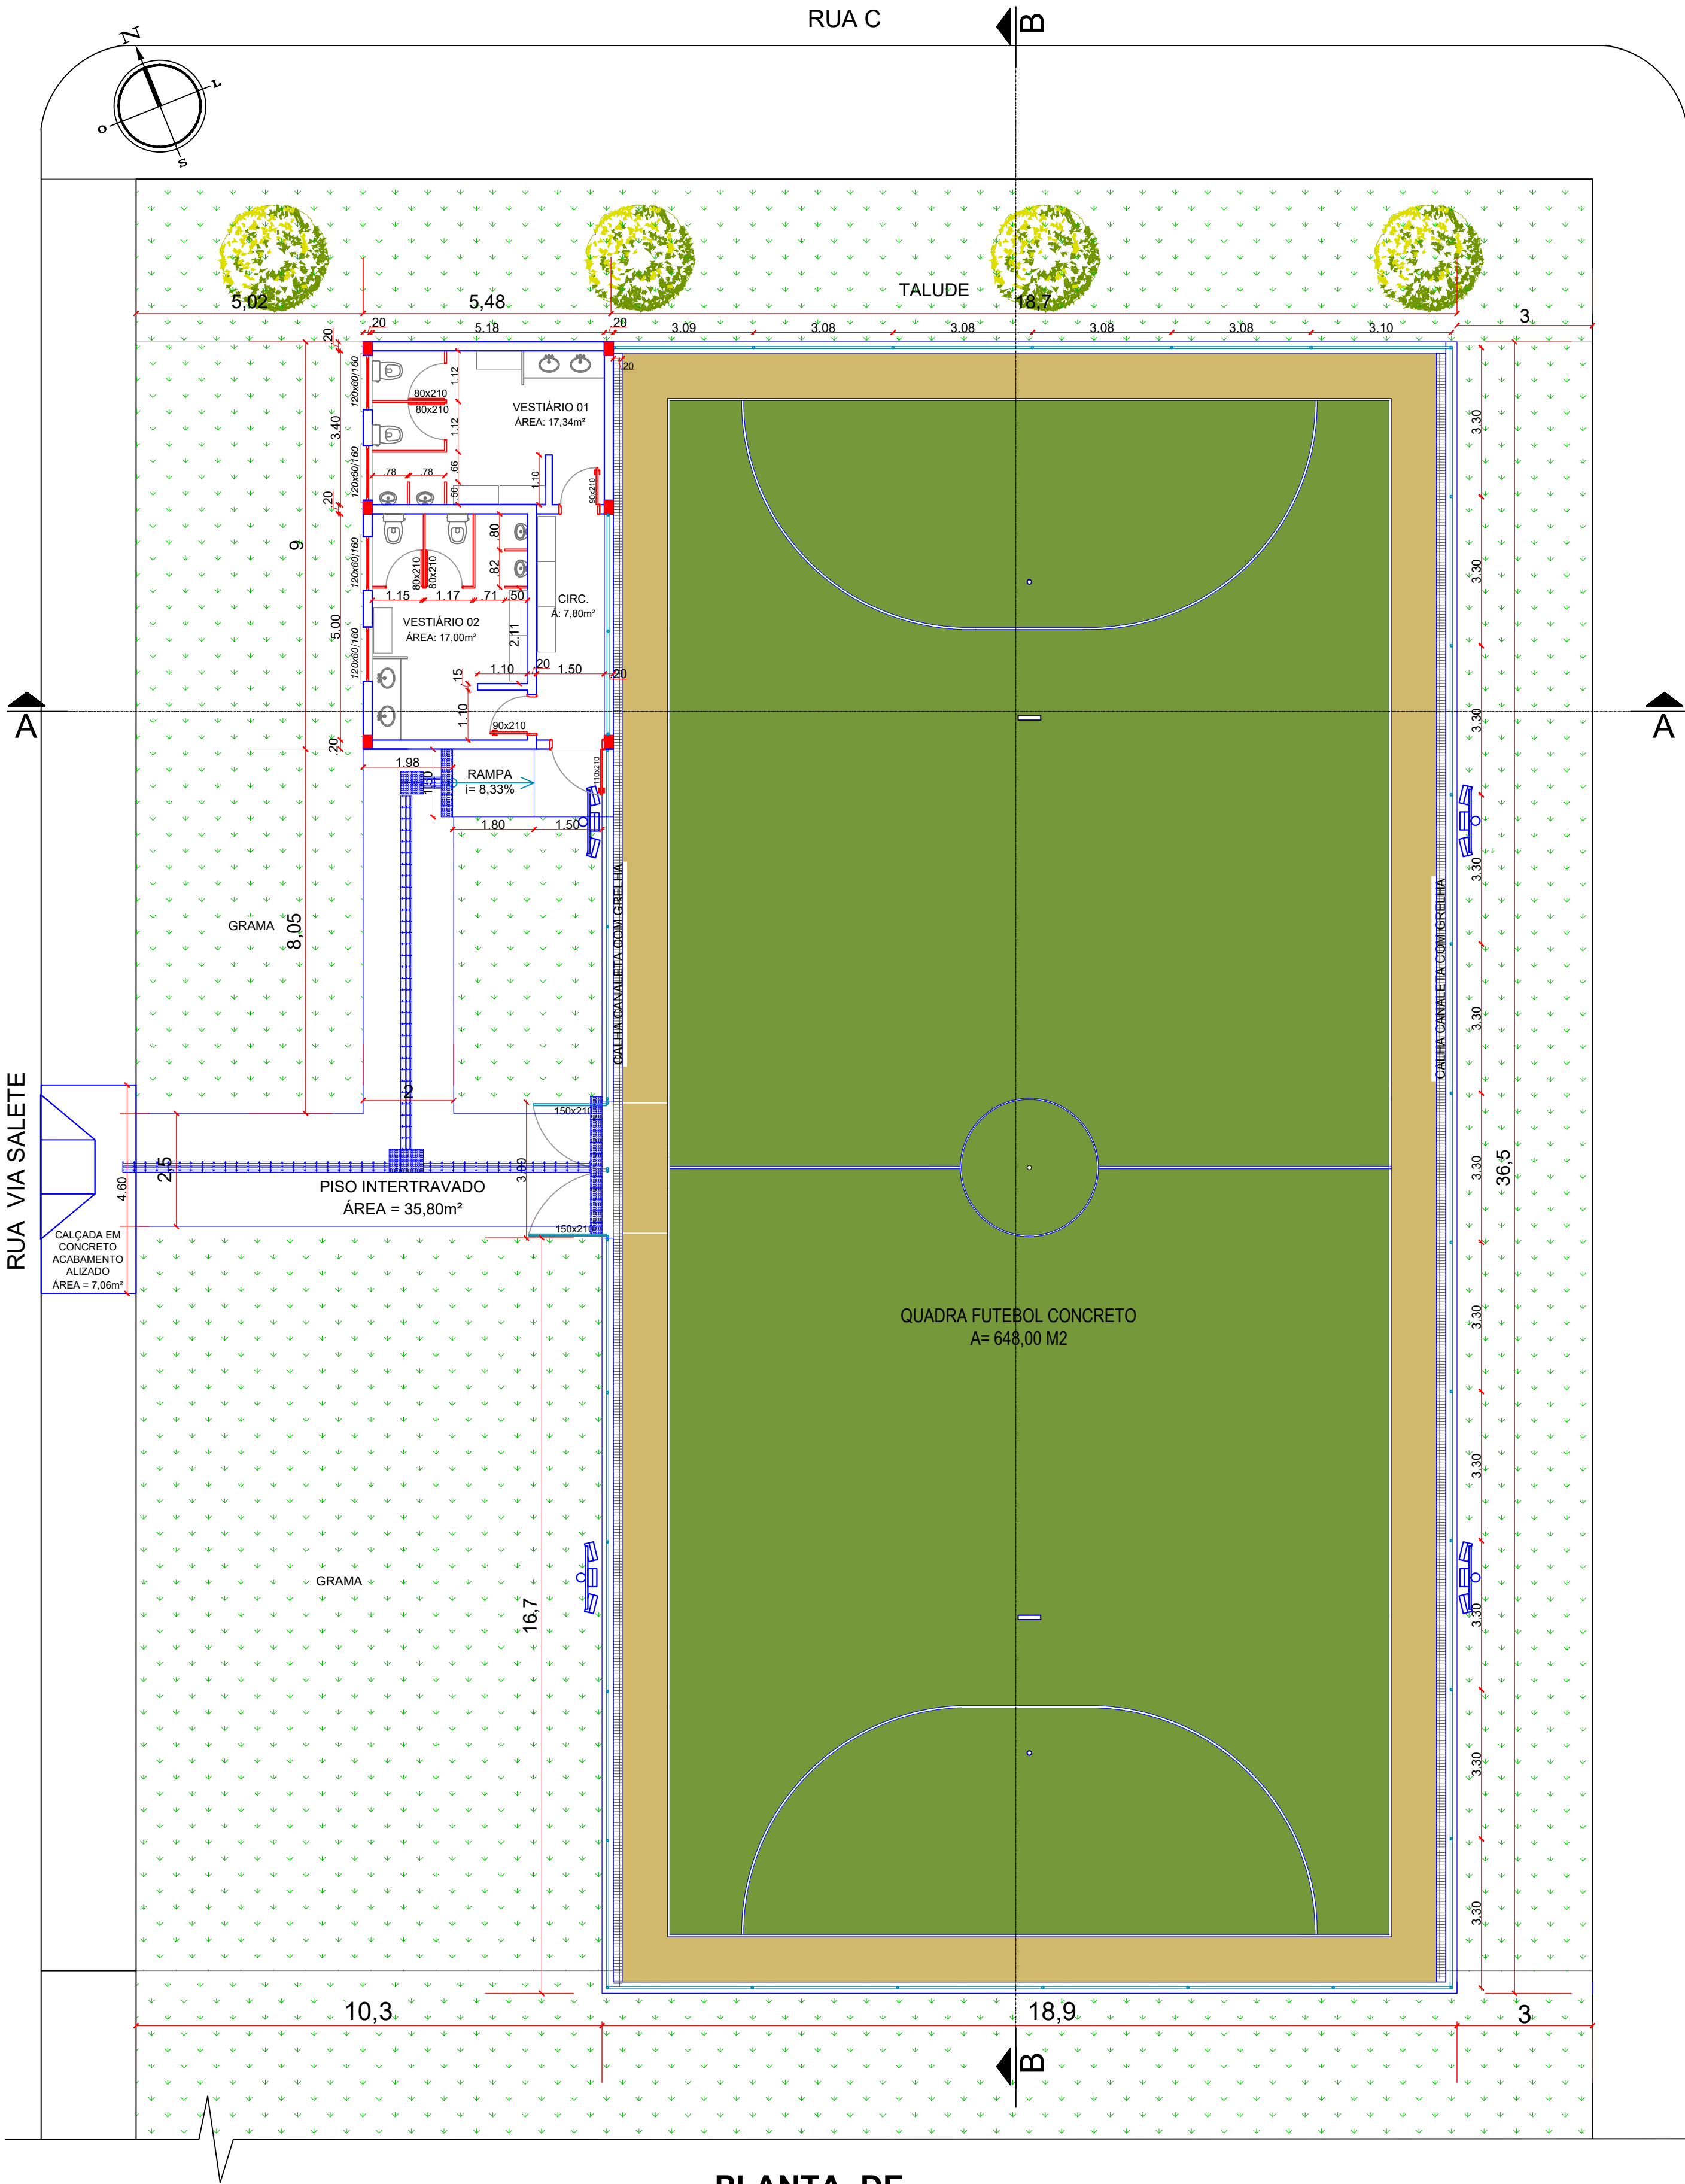

PLANTA DE
COBERTURA
ESC: 1/100

APROVADO

RANIERI LUCIANO DE
OLIVEIRA:956077730
00

Assinado de forma digital
por RANIERI LUCIANO DE
OLIVEIRA:95607773000
Dados: 2026.08.18 13:14:45
-03'00'

 PREFEITURA MUNICIPAL DE SANTO ÂNGELO Secretaria Municipal de Planejamento e Habitação Setor de Projetos		
Obra: QUADRA DE FUTEBOL E VESTIÁRIOS - BAIRRO NOVA Cidade de Santo Ângelo - RS		Prancha: 02/08
Especificação: PLANTA BAIXA		Escala: 1/100
Responsável Técnico: ANGÉLICA VESTENA BAGGIOTTO:021029 88040 Angélica Vestena Baggiotto Arq e Urb - CAU/RS: A 137.224-6		Dado: AGOS 2026
Prefeito municipal: Nívio Braz	Secretário de Planejamento e Habitação: Cleberson Anchieta Taborda	Chefe Setor de Projetos: José Carlos Freire Ferraz Eng°. Civil - CREA/RS: 65.266