




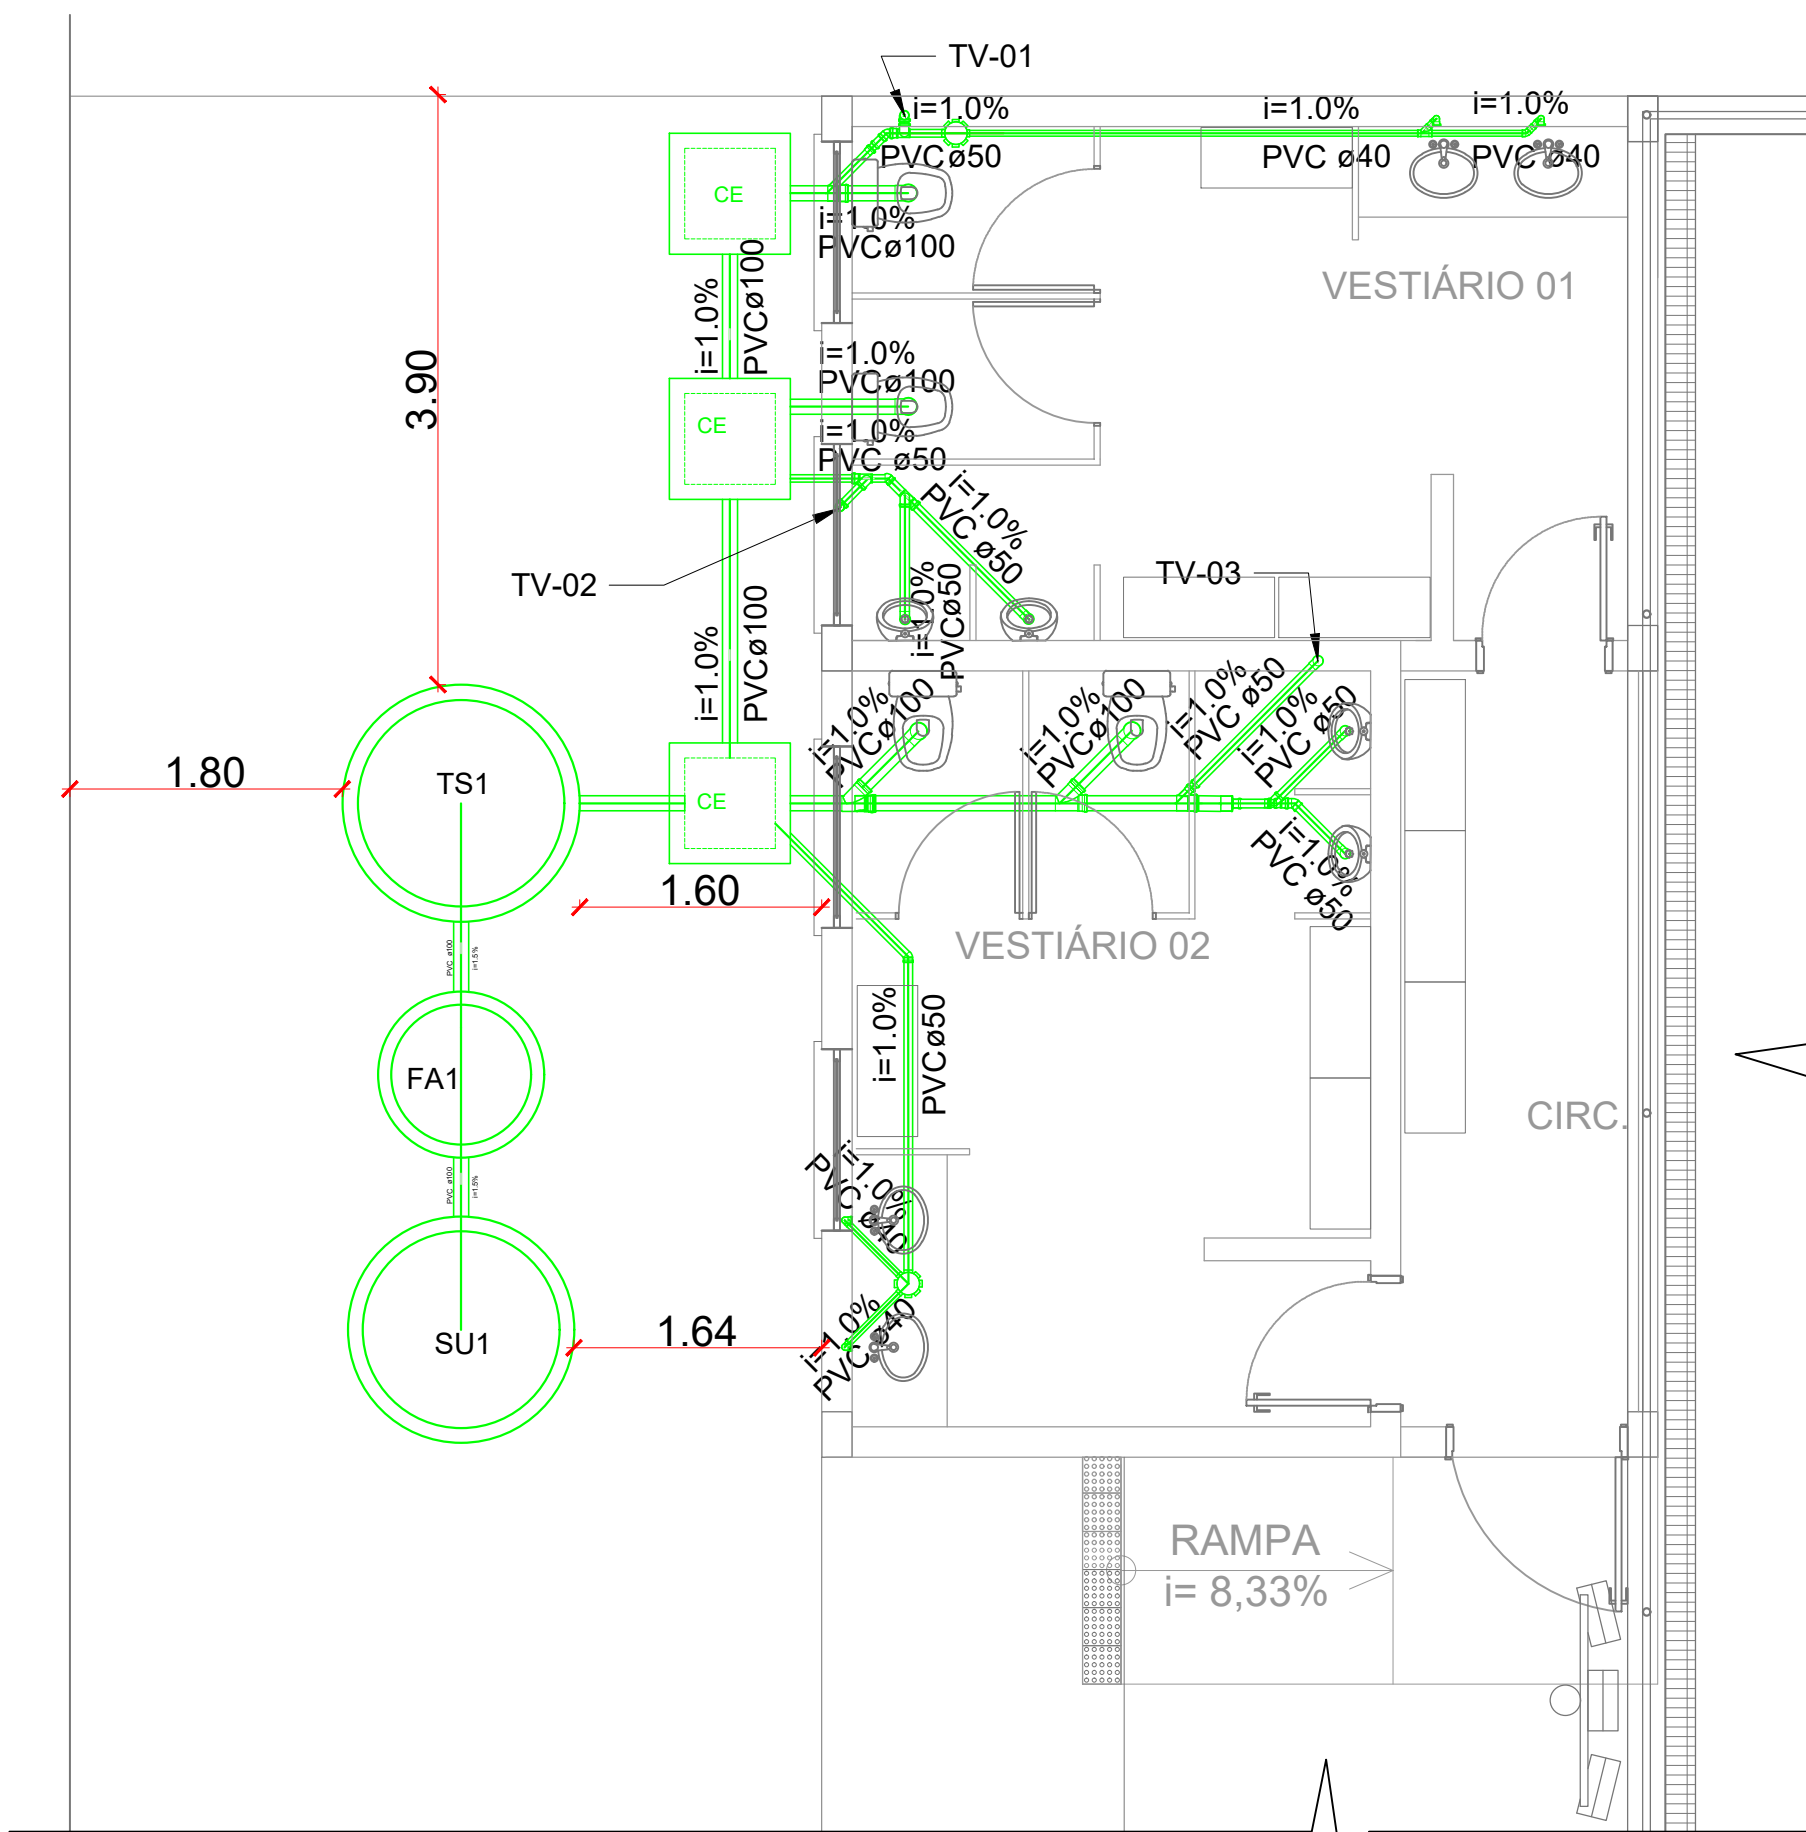


PLANTA HIDRÂULICA
ESC. 1/50

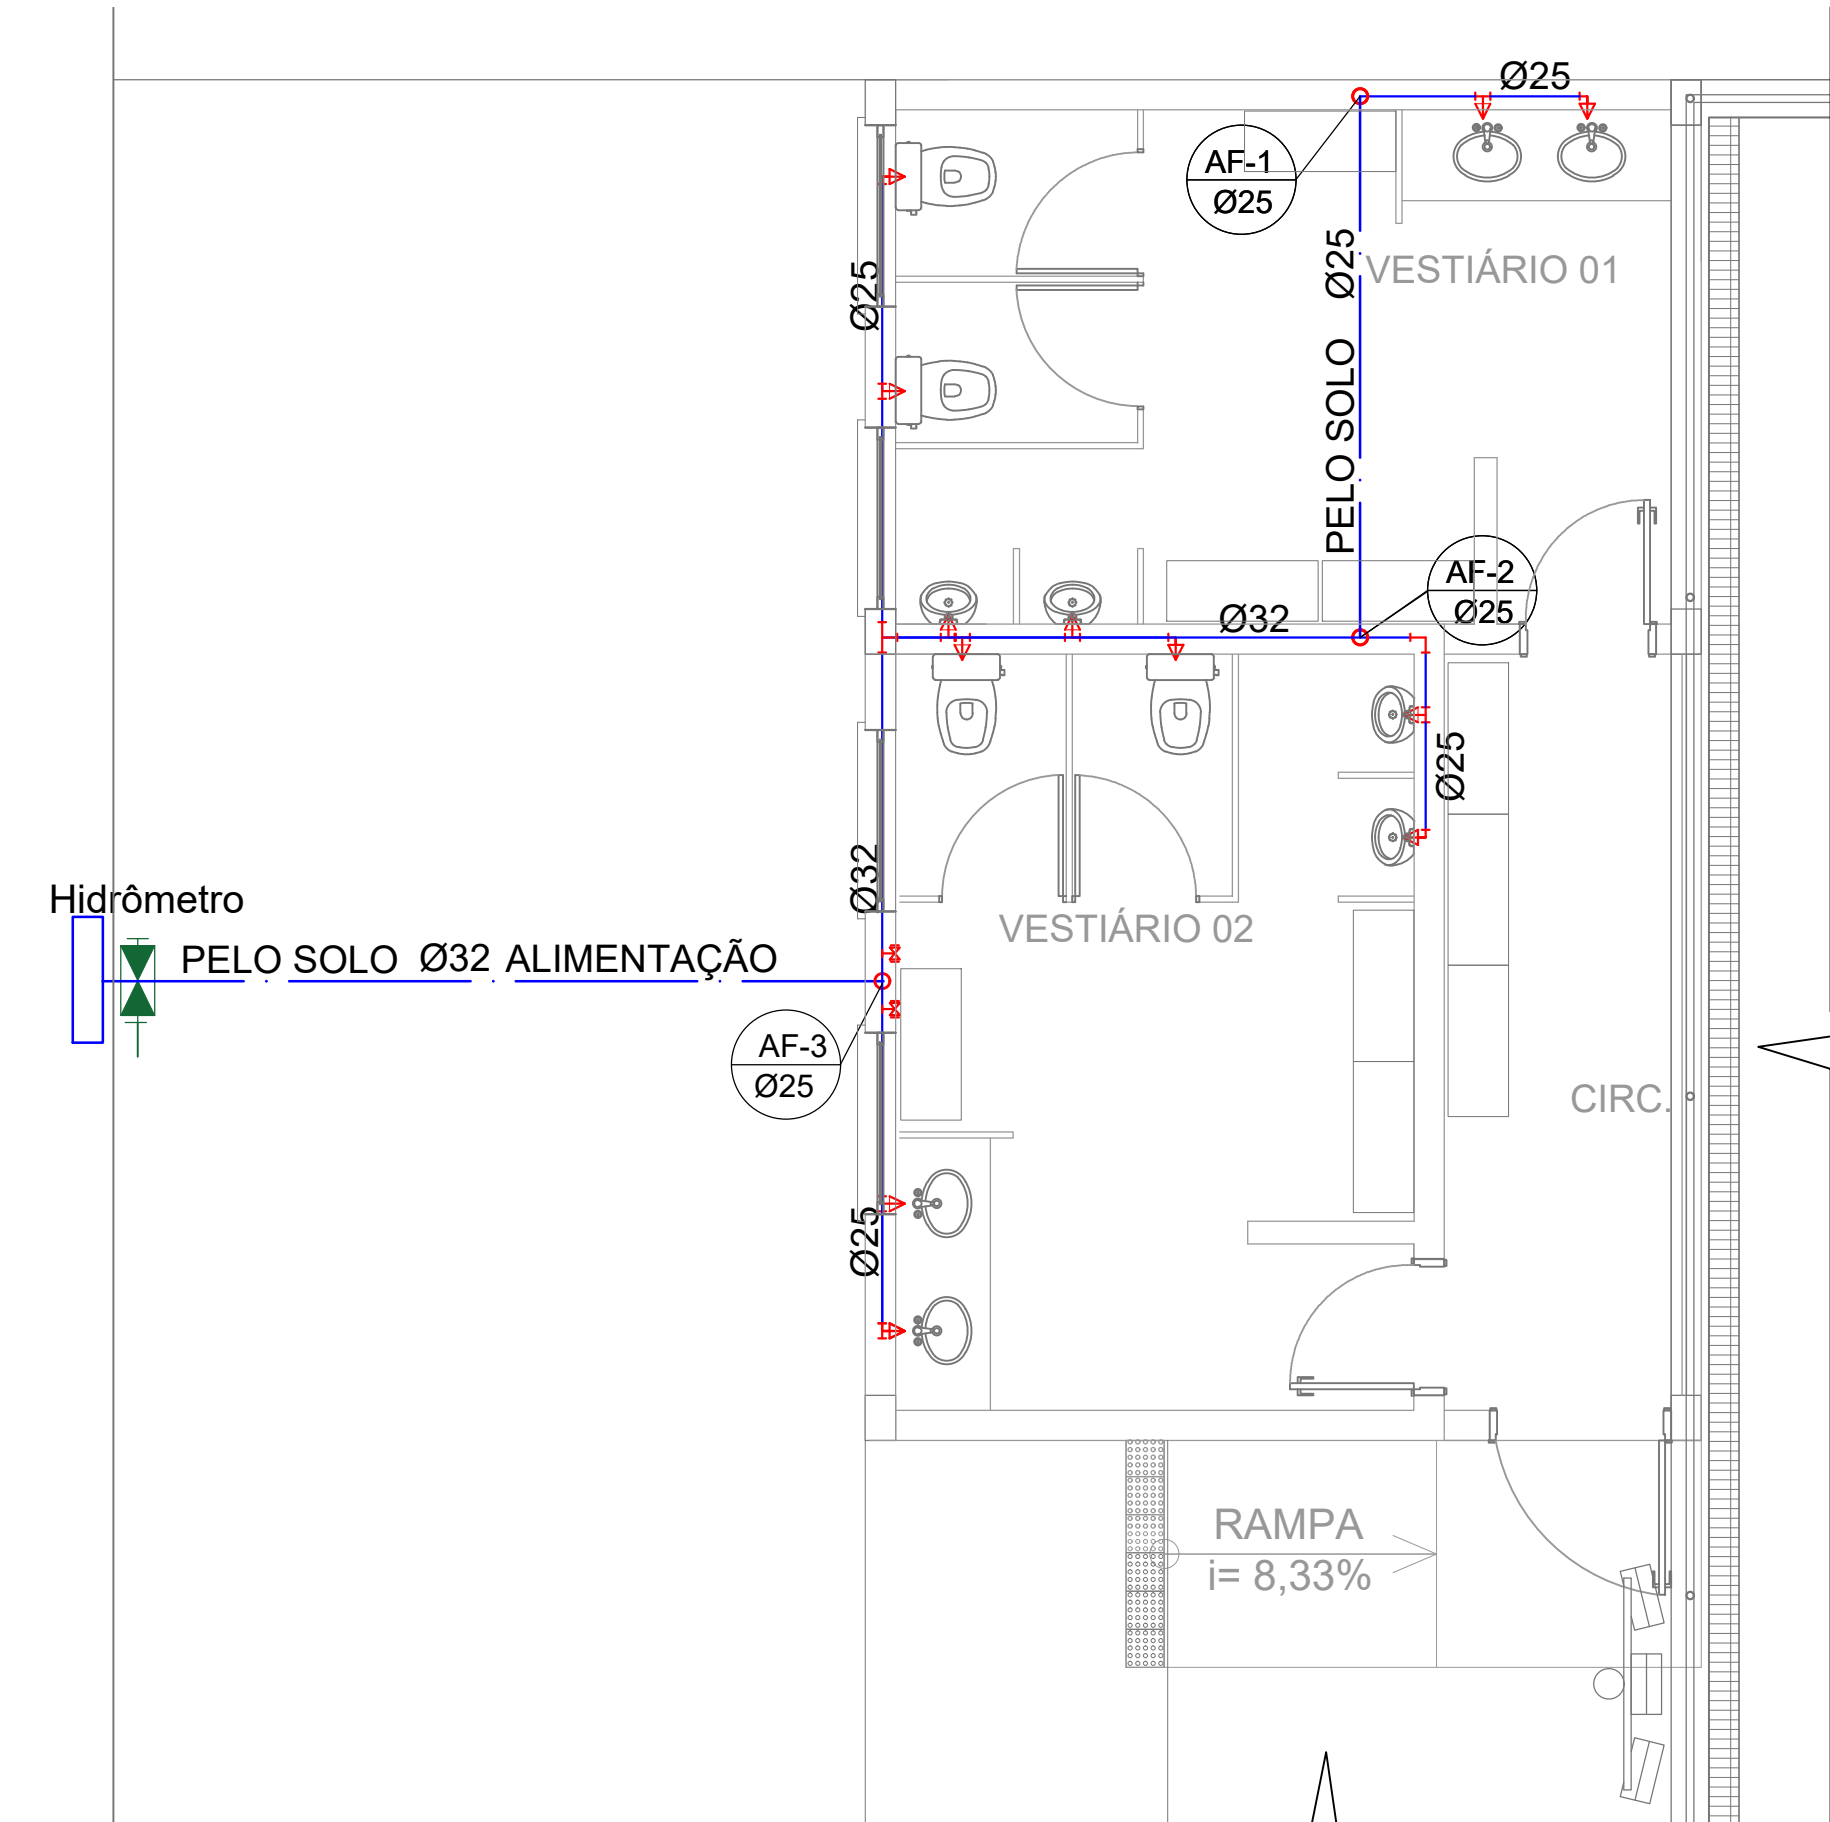


PLANTA HIDRÂULICA
ESC. 1/50

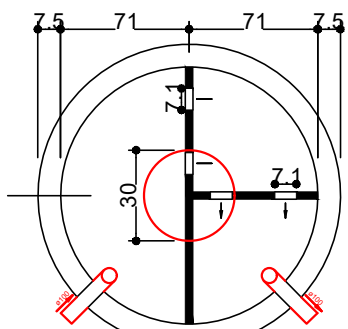

TANQUE SÉPTICO 3000L
PLANTA BAIXA - ESC. 1:50

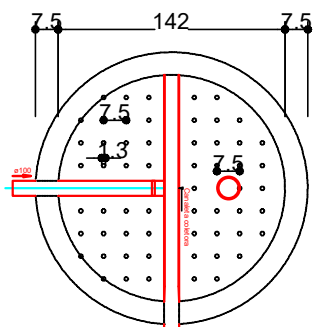

FILTRO ANAERÓBIO 1100L
PLANTA BAIXA - ESC. 1:50

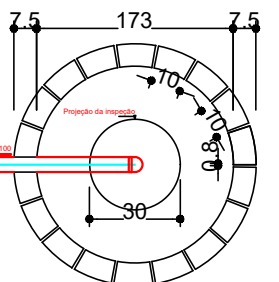

SUMIDOURO
PLANTA BAIXA - ESC. 1:50

Legenda

- Caixa Sifonada
- Caixas Inspeção Esgoto Simples
- Caixas de Gordura
- Joelho 45
- Junção simples
- Lavatório de Uso Geral com Sifão
- Máquina de Lavar Roupas- DN 40mm
- Pia de Cozinha Residencial com Sifão 50mm
- Tanque de Lavar Roupas DN 40mm
- Te 45
- Vaso Sanitário c/ J90°
- Tubo de Ventilação DN 50mm
- Redução excêntrica DN 100mm - DN 50mm
- Aliment. em parede - altura 10 cm do piso
- Aliment. vem do hidrômetro - ENTERRADO
- Alimen. nível do piso
- Tubulação de aliment. (sobe reservatório)
- Tubulação de ventilação

APROVADO

RANIERI LUCIANO DE
OLIVEIRA:956077730
00

Assinado de forma digital
por RANIERI LUCIANO DE
OLIVEIRA:95607773000
Dados: 2026.08.18 14:26:06
-03'00'



PREFEITURA MUNICIPAL DE SANTO ÂNGELO
Secretaria Municipal de Planejamento e Habitação
Setor de Projetos

Obra: QUADRA DE FUTEBOL E VESTIÁRIOS - BAIRRO NOVA
Cidade de Santo Ângelo - RS

Prancha:
06/08

Especificação:
PLANTA SAMITÁRIA E HIDRÂULICA

Escala:
1/50

Responsável Técnico: ANGÉLICA VESTENA
BAGGIOTTO:021029
88040
Angélica Vestena Baggiotto
Arq e Urb - CAU/RS: A 137.224-6

Desenho:
Angélica

Data:
AGOS 2026

Prefeito municipal:

Nívio Braz

Secretário de Planejamento e Habitação:

Clebson Anchieta Taborda

Chefe Setor de Projetos:

José Carlos Freire Ferraz
Eng°. Civil - CREA/RS: 65.266